

PS-OP- asosiy to'plaming ishchi chizmalari ro'yxati		
Nº	Nomlanishi	Eslatma
1	Umumiy ma'lumotlar	1
2	Datchiklar strukturaviy sxemasi	Yon-sig.
3	1-qavat yong'in signalizatsiyasi va yong'indan xabar rejasi	Yon-sig.
4	2-qavat yong'in signalizatsiyasi va yong'indan xabar rejasi	Yon-sig.
5	Materiallar ro'yxati	
6		
7		

Ma'lumotnomalar va ilova qilingan hujjatlar ro'yxati.		
---	--	--

Mantiqiy asos	Nomlanishi	Eslatma
	Malumot hujjatlari	
KMK 2.04.20-98	Uy-joy va muhandislik jihozlarini signalizatsiya qilish va jo'natish uchun aloqa moslamalari jamoat binolari.	
SHK 2.04.09-2007	Bino va inshootlarning yong'inga qarshi avtomatlashtirish.	
KMK 2.08.02-96	Jamoat binolari va inshootlari (qo'llash)	
	Biriktirilgan hujjatlar	
	Materiallar ro'yxati	

Loyiha O'zbekiston Respublikasi hududida amaldagi me'yor va qoidalarga muvofiq yakunlandi.

Bosh muhandis:

Umumiy ma'lumotlar

Altay-6 yong'in signalizatsiyasini qabul qilish qurilmasidan taqdim etilgan. Jihozni poldan 1,5 m balandlikda kaminga o'rnatish. Qurilma yorug'lik panelidan quvvat oladi va batareyadan zaxira quvvat oladi.

Loyiha 212-141 turdagi chegaradagi tutun datchiklari urnatilgan. 1,5 m balandlikda devorga o'rnatilgan IPR tipidagi qo'lda signallarni o'rnatishni nazarda tutadi. Tarmoq TRP sim 1x2x0.5 bilan amalga oshiriladi.

Loyiha markaziy yong'in haqida xabar berish imkoniyatini nazarda tutadi.

Yong'in xabarnomasi poldan 2.4 m balandlikda devorga o'rnatilgan ichki karnaylar tomonidan boshqariladi. prppm sim bilan qilingan ogohlantirish tarmog'i. Kuchaytirgich 220V tarmoqdan quvvatlanadi.

Shartli belgilar

Yong'in o'chirish moslamasi ALTAI-6

Karnay 5 vat

Tarqatish qutisi KRT 4

Qo'lda boshqarish detektor IPR

DPD-1 tutun detektor

Signalizatsiya qurilmasi


Yig'uvchi quti KS-4

Yong'in signalizatsiyasi tarmog'i

Yong'indan xabar tarmog'i


						Буюртмачи: Сурхондарё вилояти ҳокимлиги яғонабуюртмачи хизмати“ ДМ ПС			
						Қумқўрғон тумани 14-сонли умумий ўрта таълим мактабни реконструкция қилиш (315 ўринли мавжуд бинони мукаммал тамирлаш ва 330 ўринли қўшимча бино қуриш)			
Изм.	Кол.	Лист	Индок.	Подпись	Дата	330 ўқувчи ўринли ўқув биноси	стадия	лист	листов
Г И П							РП	1	4
Г А П									
Разработ.									
						Общие данные			
Н. контр.						“СУРХОН ПРОЕКТ СЕРВИС” МСНУ г. Термез. 2026 г.			

Ёнгин датчиклари схемаси

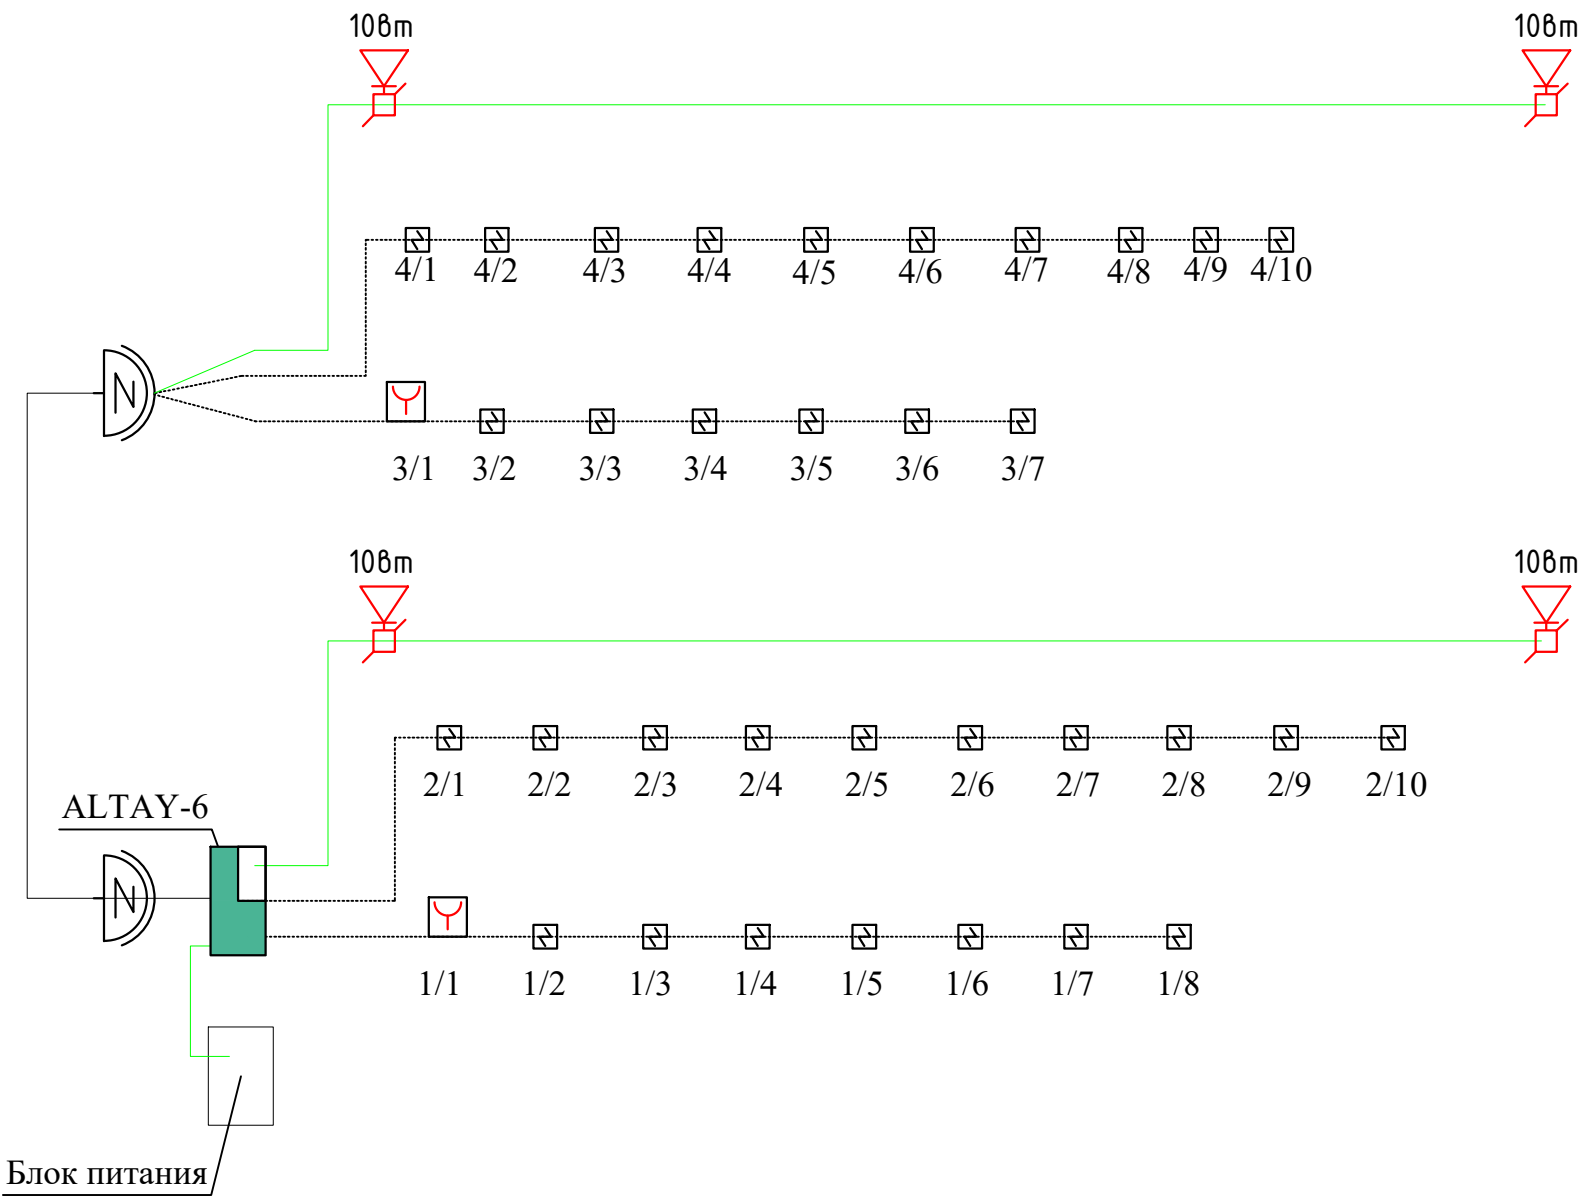

						Буюртмачи: Сурхондарё вилояти ҳокимлиги ягонабўйртмачи хизмати“ ДМ ПС			
						Қумқўрғон тумани 14-сонли умумий ўрта таълим мактабни реконструкция қилиш (315 ўринли мавжуд бинони мукаммал тамирлаш ва 330 ўринли қўшимча бино қуриш)			
Изм.	Кол.	Лист	Изоқ.	Подпись	Дата	330 ўқувчи ўринли ўқув биноси	стадия	лист	листов
Г И П							РП	2	4
Г А П									
Разработ.						План схема пожарных датчиков	“СУРХОН ПРОЕКТ СЕРВИС” МСНУ г. Термез. 2026 г.		
Н. контр.									

План стен 1-го этажа

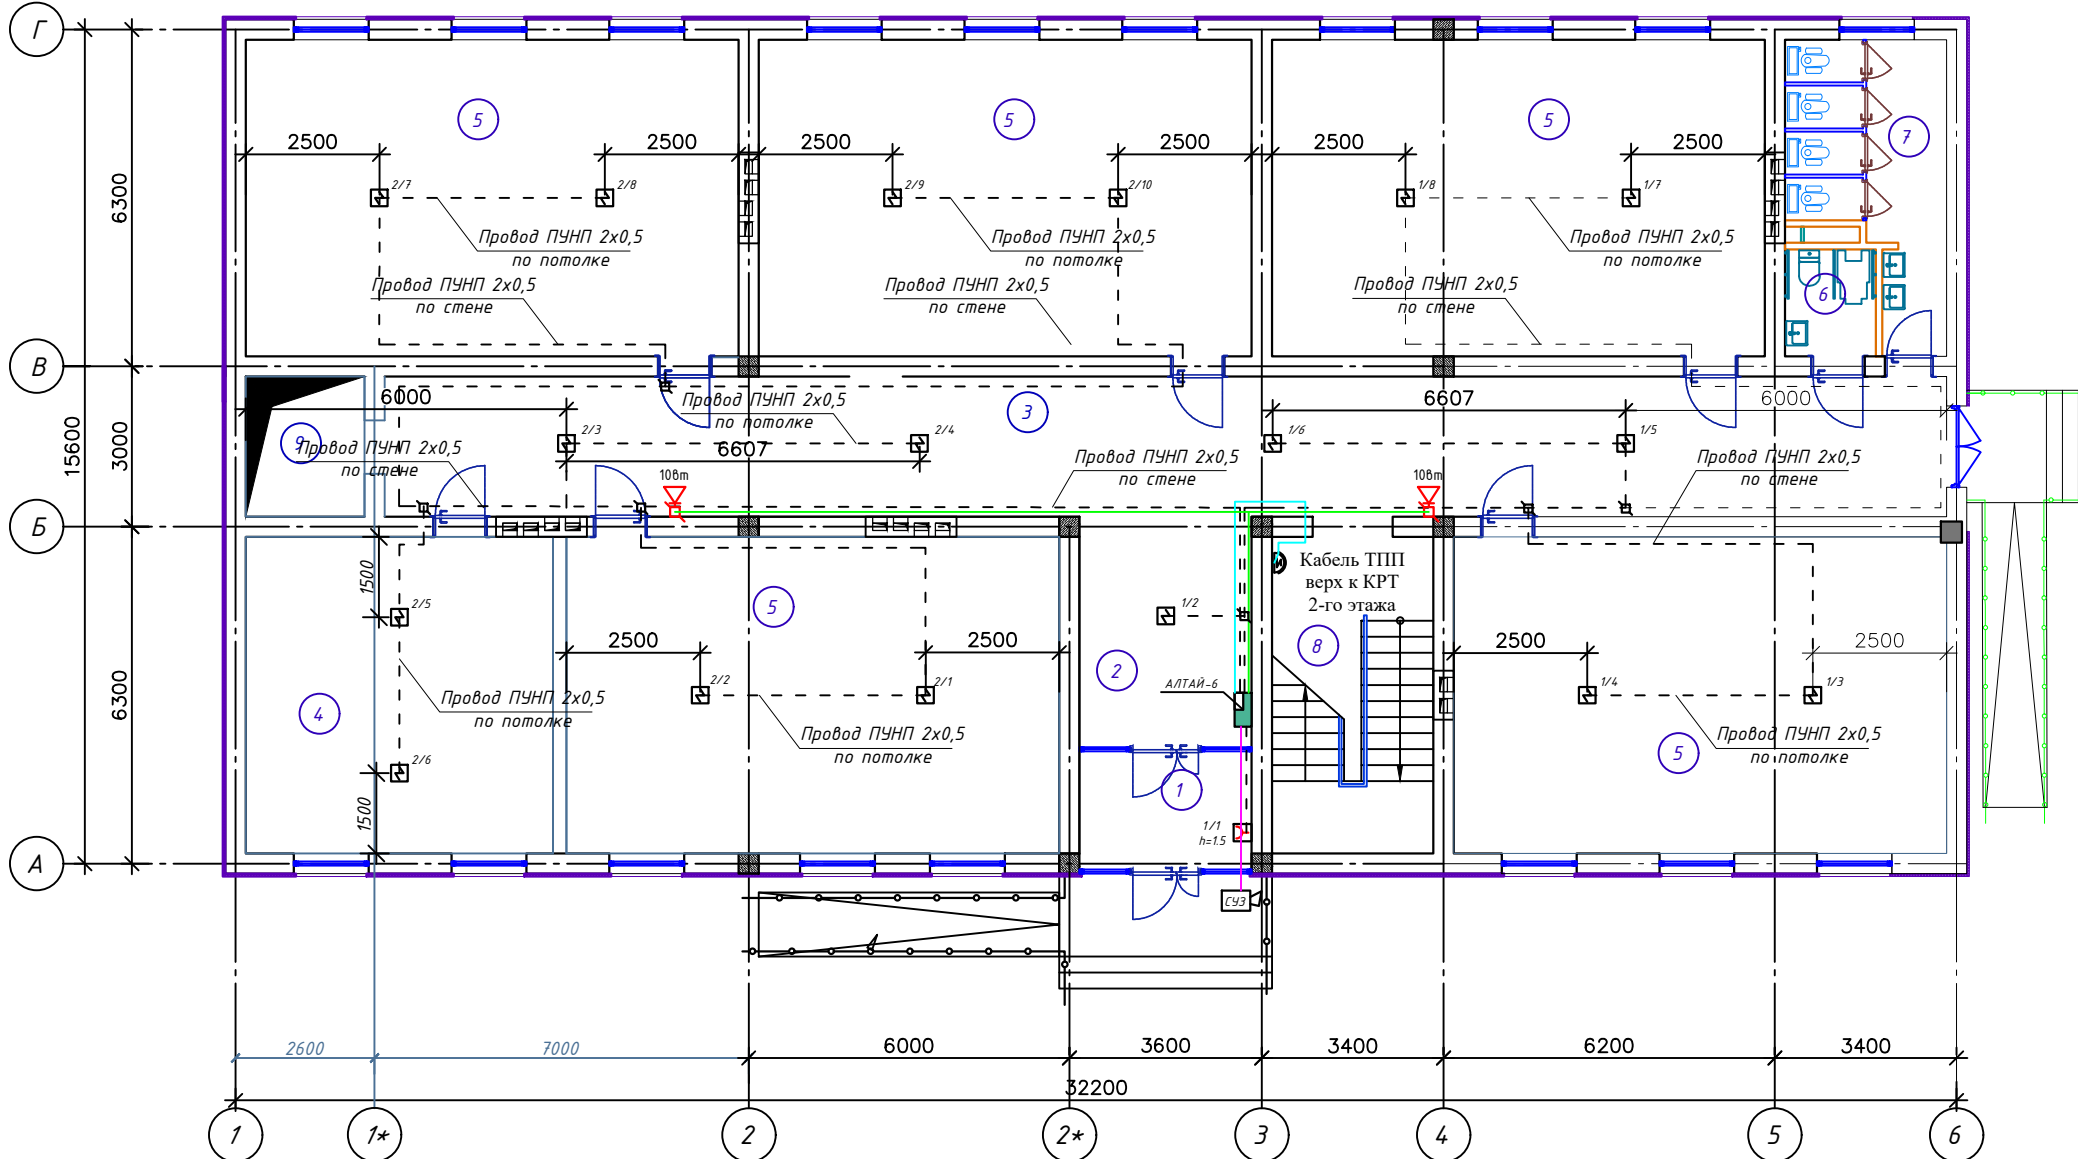


Экспликация помещений 1-Этаж

№ п/п	Наименование помещений	Площ. м ²
1	Тамбур	7.37
2	Вестибюль	14.14
3	Коридор	77.34
4	Ўқитувчилар хонаси	34.04
5	Ўқув синфи (5-шт)	54.58X5
6	Ногиронлиги бўлган шахслар учун хожатхона	3.74
7	Хожатхона	12.98
8	Зинахона	17.88
9	Лифт шахта	17.88

						Буюртмачи: Сурхондарё вилояти ҳокимлиги ягонабуюртмачи хизмати“ДМ				ПС	
						Қумқўрғон тумани 14-сонли умумий ўрта таълим мактабини реконструкция қилиш (315 ўринли мавжуд бинони мукаммал тамирлаш ва 330 ўринли қўшимча бино қуриш)					
Изм.	Кол.	Лист	Ноқ.	Подпись	Дата	330 ўқувчи ўринли ўқув биноси			стадия	лист	лустов
Г И П									РП	3	4
Г А П											
Разработ.											
						План пожарная сигнализация 1-этаж			”СУРХОН ПРОЕКТ СЕРВИС” МШУ г. Терmez. 2026 г.		
Н. контр.											

План стен 2-го этажа

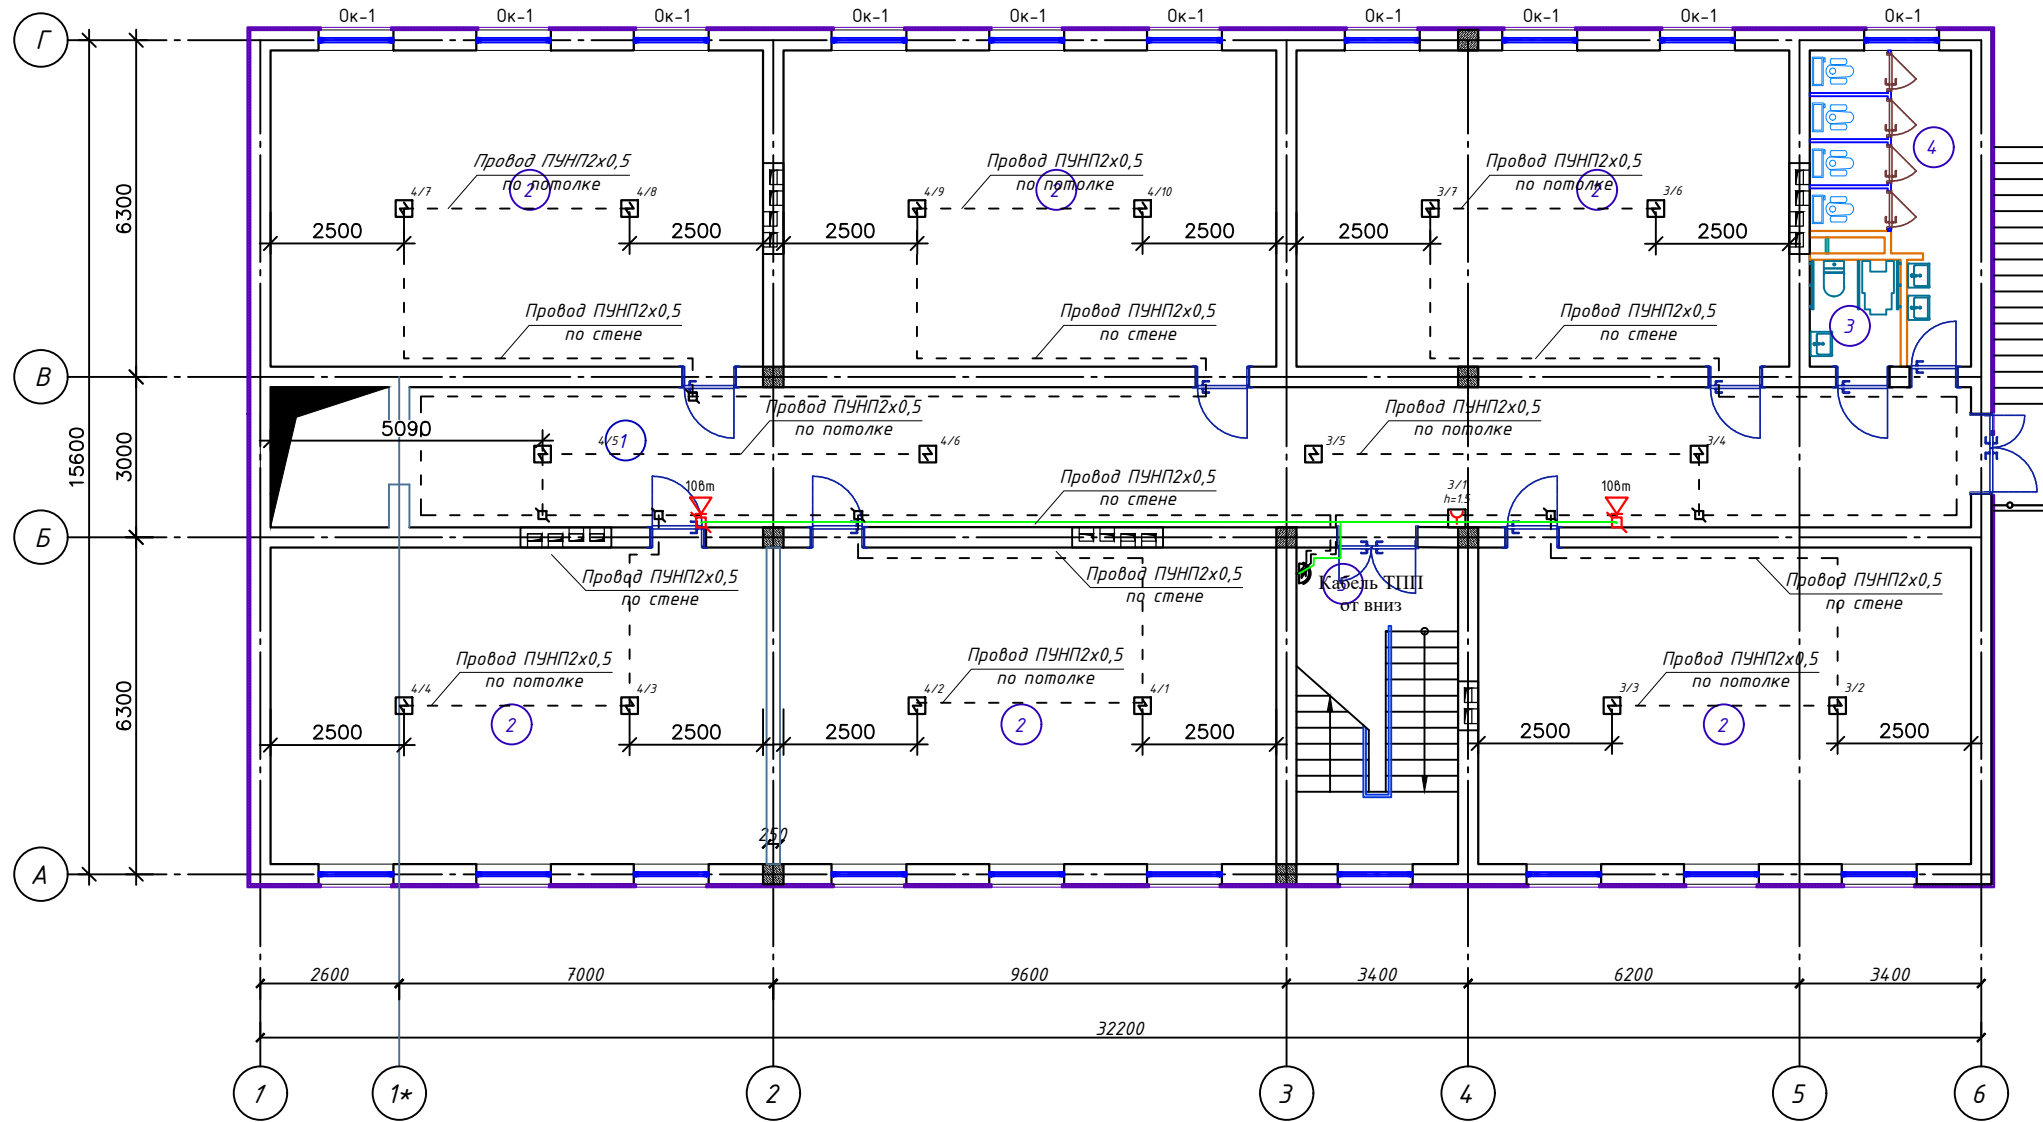

Экспликация помещений 2-го этажа

№ п/п	Наименование помещений	Площадь м²	Тип пола
1	Каридор	77,34	
2	Укув синфи (6 шт)	54.58x6	
3	Ногиронлиги булган шахслар учун хожатхона	3.74	
4	Хожатхона	12.98	
5	Зинапоя	17.88	

[illegible]

Позиция	Наименования	Тип, марка оборудования	Ед. изм.		Код завода	Код оборудования	Цена единицы оборудования, сум	Количество	Цена единицы оборудования, сум
			Наименования	код изготовителя					
	Пожарная сигнализация								
	Прибор приемно-контрольный пожарный	ALTAУ-6	шт					1	
	Установка сигнализирующая	СУЗ-УС-12V-220V	шт					1	
	Кабель телефонный	ТРБН 2x0,5	м					8	
	Провод телефонный	ПУНП 2x0,5	м					355	
	Провод	ППВ 2x1,5	м					5	
	Извещатель дымовой	Рудеж 212-141	шт					33	
	Извещатель ручной	"ИПР 513-10-Рудеж"	шт					4	
	Коробка	КС-4	шт					12	
	Коробка	KPT-6	шт					2	
	Аккумулятор ИБН-7А-12 V		шт					1	
	Блок питания БП		шт					1	
	Короба 12x12		м					8	
	Оповещения о пожаре								
	Усилитель 50вт		шт					1	
	Громкоговоритель	KD-702	шт					4	
	Провод	ПРППМ-2x1,2 мм2	м					60	
	Коробка	КС-4	шт					4	
	Микрофон		шт					1	

Maxsulotlar xalqaro menejment tizimi ISO 9001 sertifikatning belgilangan talablariga muvofiq bo'lishi shart							Буюртмачи: Сурхондарё вилояти ҳокимлиги ягонабуюртмачи хизмати"ДМ ПС			
							Қумқўрғон тумани 14-сонли умумий ўрта таълим мактабни реконструкция қилиш (315 ўринли мавжуд бинони мукаммал тамирлаш ва 330 ўринли қўшимча бино қуриш)			
	Изм.	Кол.	Лист	Илок.	Подпись	Дата				
	Г И П						330 ўқувчи ўринли ўқув биноти	стадия	лист	листов
	Г А П		А.Саломов					РП	1	1
	Разработ.		А.Нарзулаев							
			И.Саломов				Спецификация	"СУРХОН ПРОЕКТ СЕРВИС" МСНУ г. Термез. 2026 г.		
	Н. контр.									