



ГОСУДАРСТВЕННЫЙ КОМИТЕТ РЕСПУБЛИКИ УЗБЕКИСТАН ПО АРХИТЕКТУРЕ И СТРОИТЕЛЬСТВУ.
(ЛИЦЕНЗИЯ №001617)

ООО

"GEODEZIYAXIZMATLARI"

Шифр: №01070726

*ОБЪЕКТ: Административное здание "Дирекции технологического парка программных
продуктов и информационных технологии" (далее - Дирекция по адресу:
Сырдарьинская область, город Гулистан, МФЙ Сайкал, улица Ислам Каримова,
дом 62*

ТОМ-IV
Альбом-6

РАЗДЕЛЬ ПРОЕКТА

НД - Наружный дренажный трубопровод

Директор:  О.Одилов

г.Навои-2026

инф. N подл.

Подпись и дата

Взам.инф. N

инф. N подл.

Подпись и дата

Взам.инф. N

инф. N подл.

Подпись и дата

Взам.инф. N

Ведомость рабочих чертежей основного комплекта		
Лист	Наименование	Примечание
1	Общие данные	
2	Генплан с сетями дренажа. М 1:500	
3	Схема размещения дренажного трубопровода	

Ведомость ссылочных и прилагаемых документов		
Обозначение	Наименование	Примечание
	Ссылочные документы	
КМК 2.01.03-19	Строительство в сейсмических районах	
КМК 2.04.03-97	Канализация. Наружные сети и сооружения	
КМК 3.05.04-97	Наружные сети и сооружения	
	водоснабжения и канализации	
КМК 3.02.01-97	Земляные сооружения, основания и фундаменты	
ТП 902-09-22.84	Колодцы канализационные	
ГОСТ 21.704-2011	Правила выполнения рабочей документации	
	наружных сетей водоснабжения и канализации	
	Прилагаемые документы	
- 0 - НД.С	Спецификация оборудования, изделий	
	и материалов	на 1 листах

инф. N подл.

Подпись и дата

Взам.инф. N

инф. N подл.

Подпись и дата

Взам.инф. N

Генплан с сетями дренажа



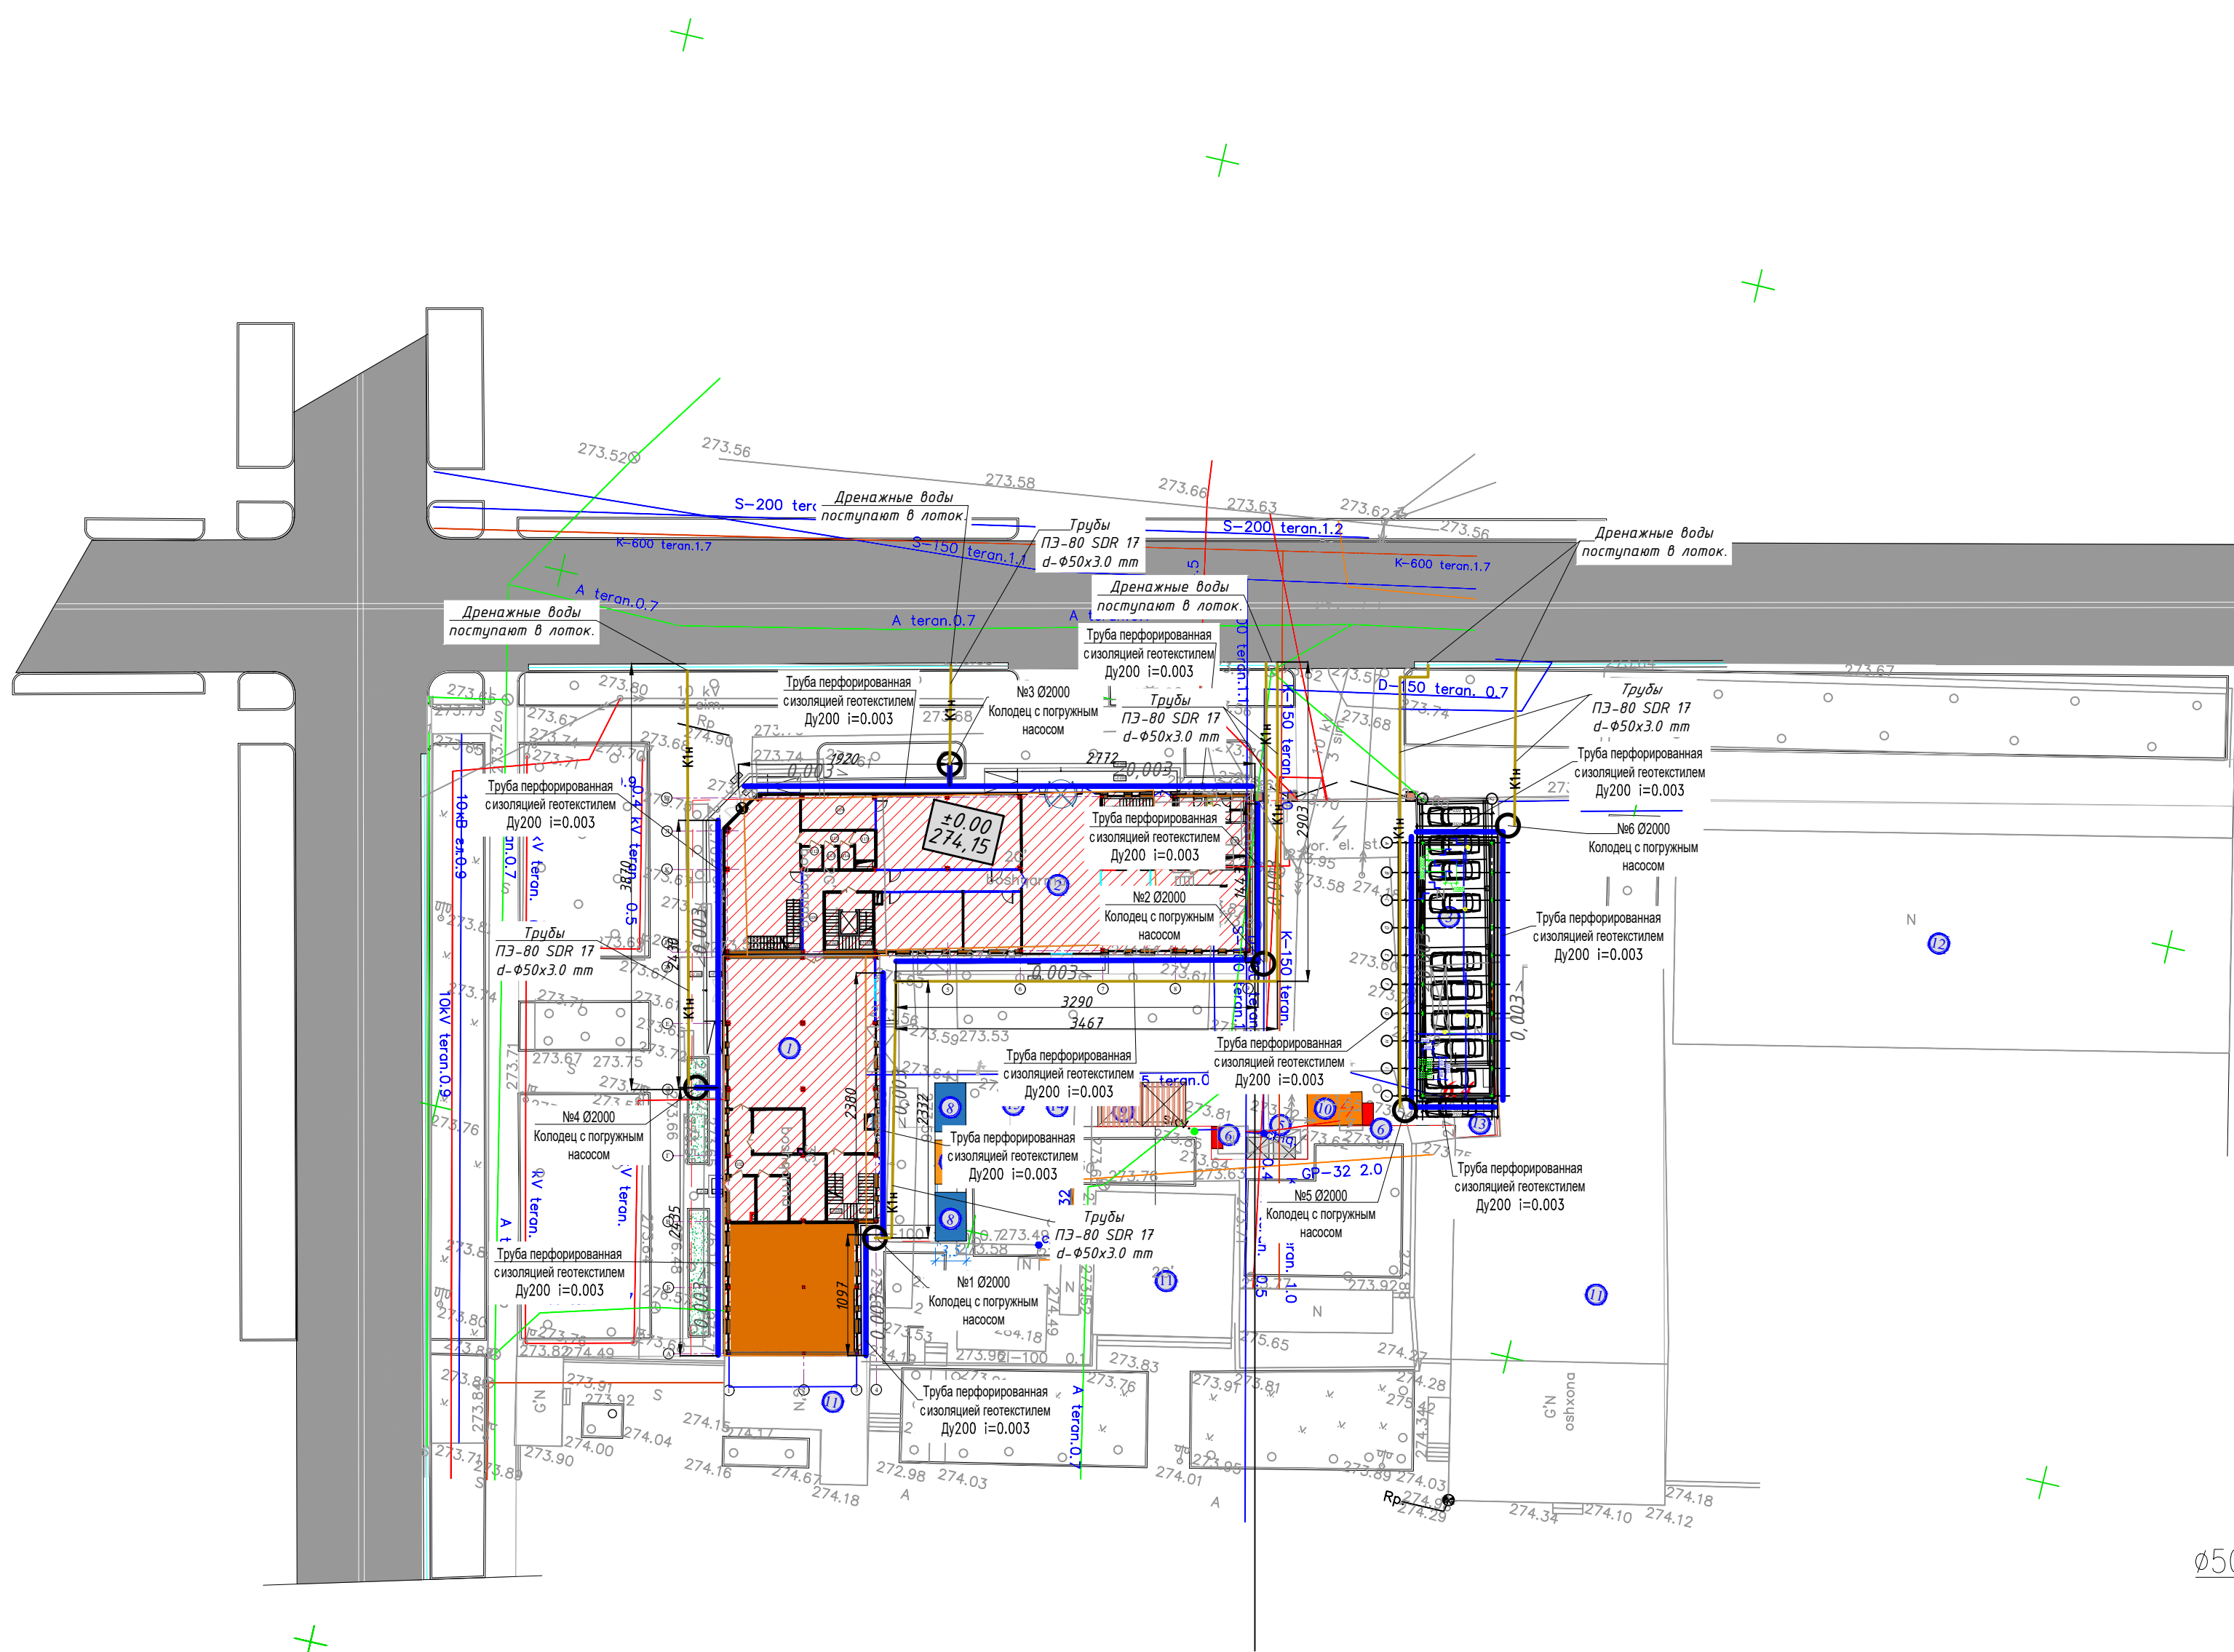


Схема размещения дренажного трубопровода
вдоль фундаментной плиты

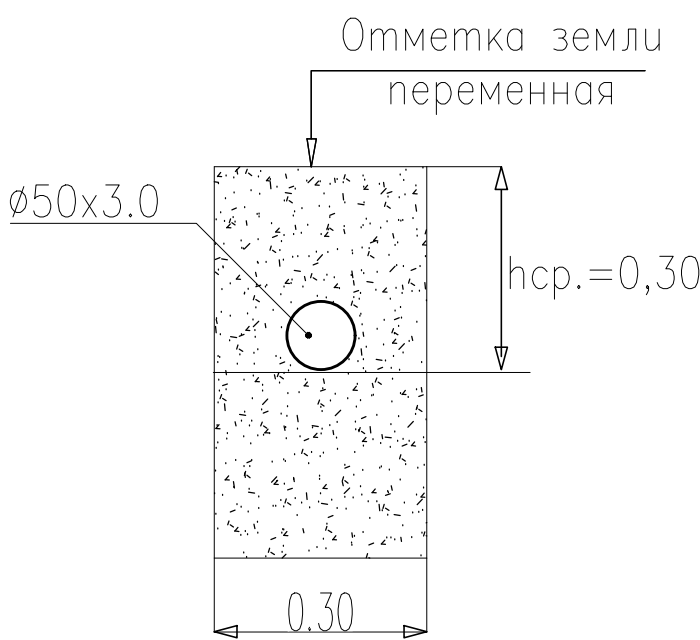

Труба перфорированная с изоляцией геотекстилем Ду200

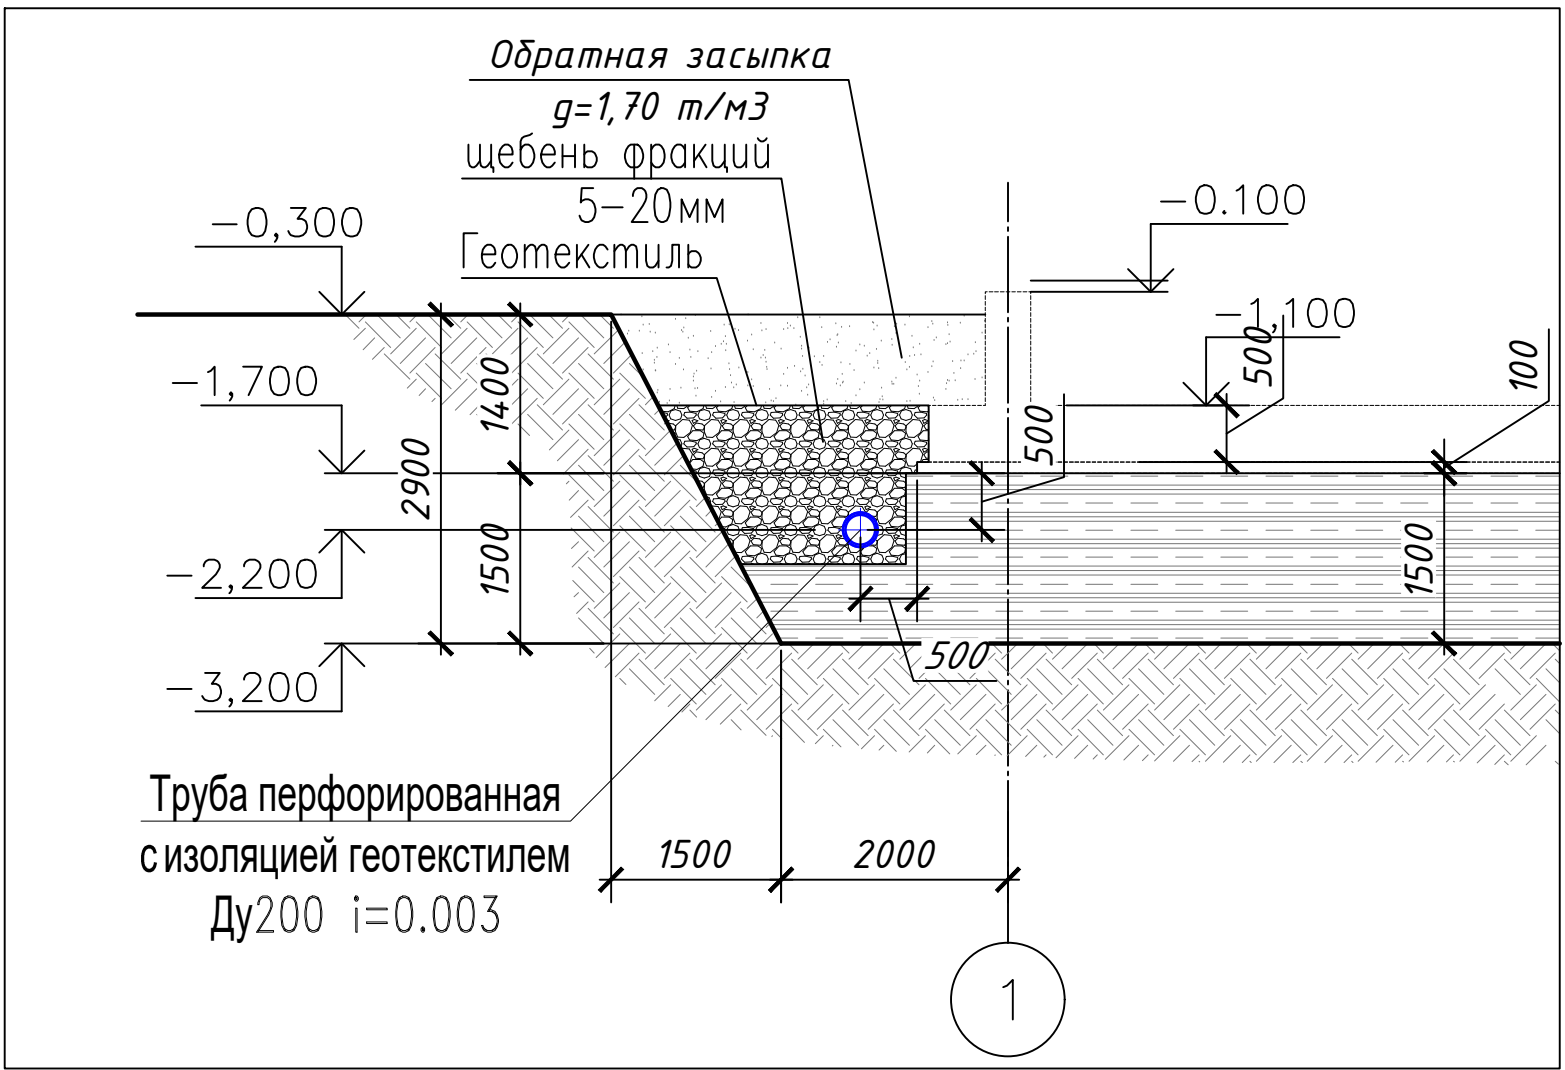

Условный обозначения

Трубопровод наружного дренажа

- SHARTLI BELGILAR:
- B-159 Suv quvirlari
 - K-150 Ogava suv quvirlari
 - GC-133 Gaz quvirlari
 - TH-133 Isiq suv quvirlari
 - Yuqori quvvatli sim
 - Pas bosimli sim
 - Aloqa simi
 - EDO simi

ВЕДОМОСТЬ ЗДАНИЙ И СООРУЖЕНИЙ						
Номер по плану	Наименование объектов	Этаж-ность	Коли-чество Зданий	Площадь м2		Строительный объем м3
				Застройки	Общая площадь	
1	Здание в проекте (Блок А)	4	1	495,0	1592,0	7573,5
2	Здание в проекте (Блок Б)	4	1	705,0	2811,0	12804,5
3	Автостоянка (внутренняя) 50 а/м	6		144,0		
4	Автостоянка (наружная)					
5	Мусоросборник		1			
6	Пожарный щит		2			
7	Насосная для воды		1	7,84		
8	Подземный резервуар для воды		1	18,48		73,92
9	Скамейка и беседка		5	50,12	50,12	
10	Трансформатор		1	16,0	16,0	
11	Существующий здания					
12	Существующий здания					
13	Elektromobil quvvatlash joyi		2			

						Шифр:01070726	НД		
						Административное здание "Дирекции технологического парка программных продуктов и информационных технологий" (далее - Дирекция по адресу: Сырдарьинская область, город Гулистан, МФЙ Сайкал, улица Ислам Каримова, дом 62)			
Изм.	Кол.уч.	Лист	№ док.	Подп.	Дата	Здание IT PARK	Стадия	Лист	Листов
В.и.о.нач.отд.							РП	2	3
ГИП Ахмедов Ч									
ГАП Мухомидов Ж									
Разработал	Эксплуататор Т.					Генплан с сетями дренажа	ООО "GEODEZIYA XIZMATLARI"		

Схема размещения дренажного трубопровода


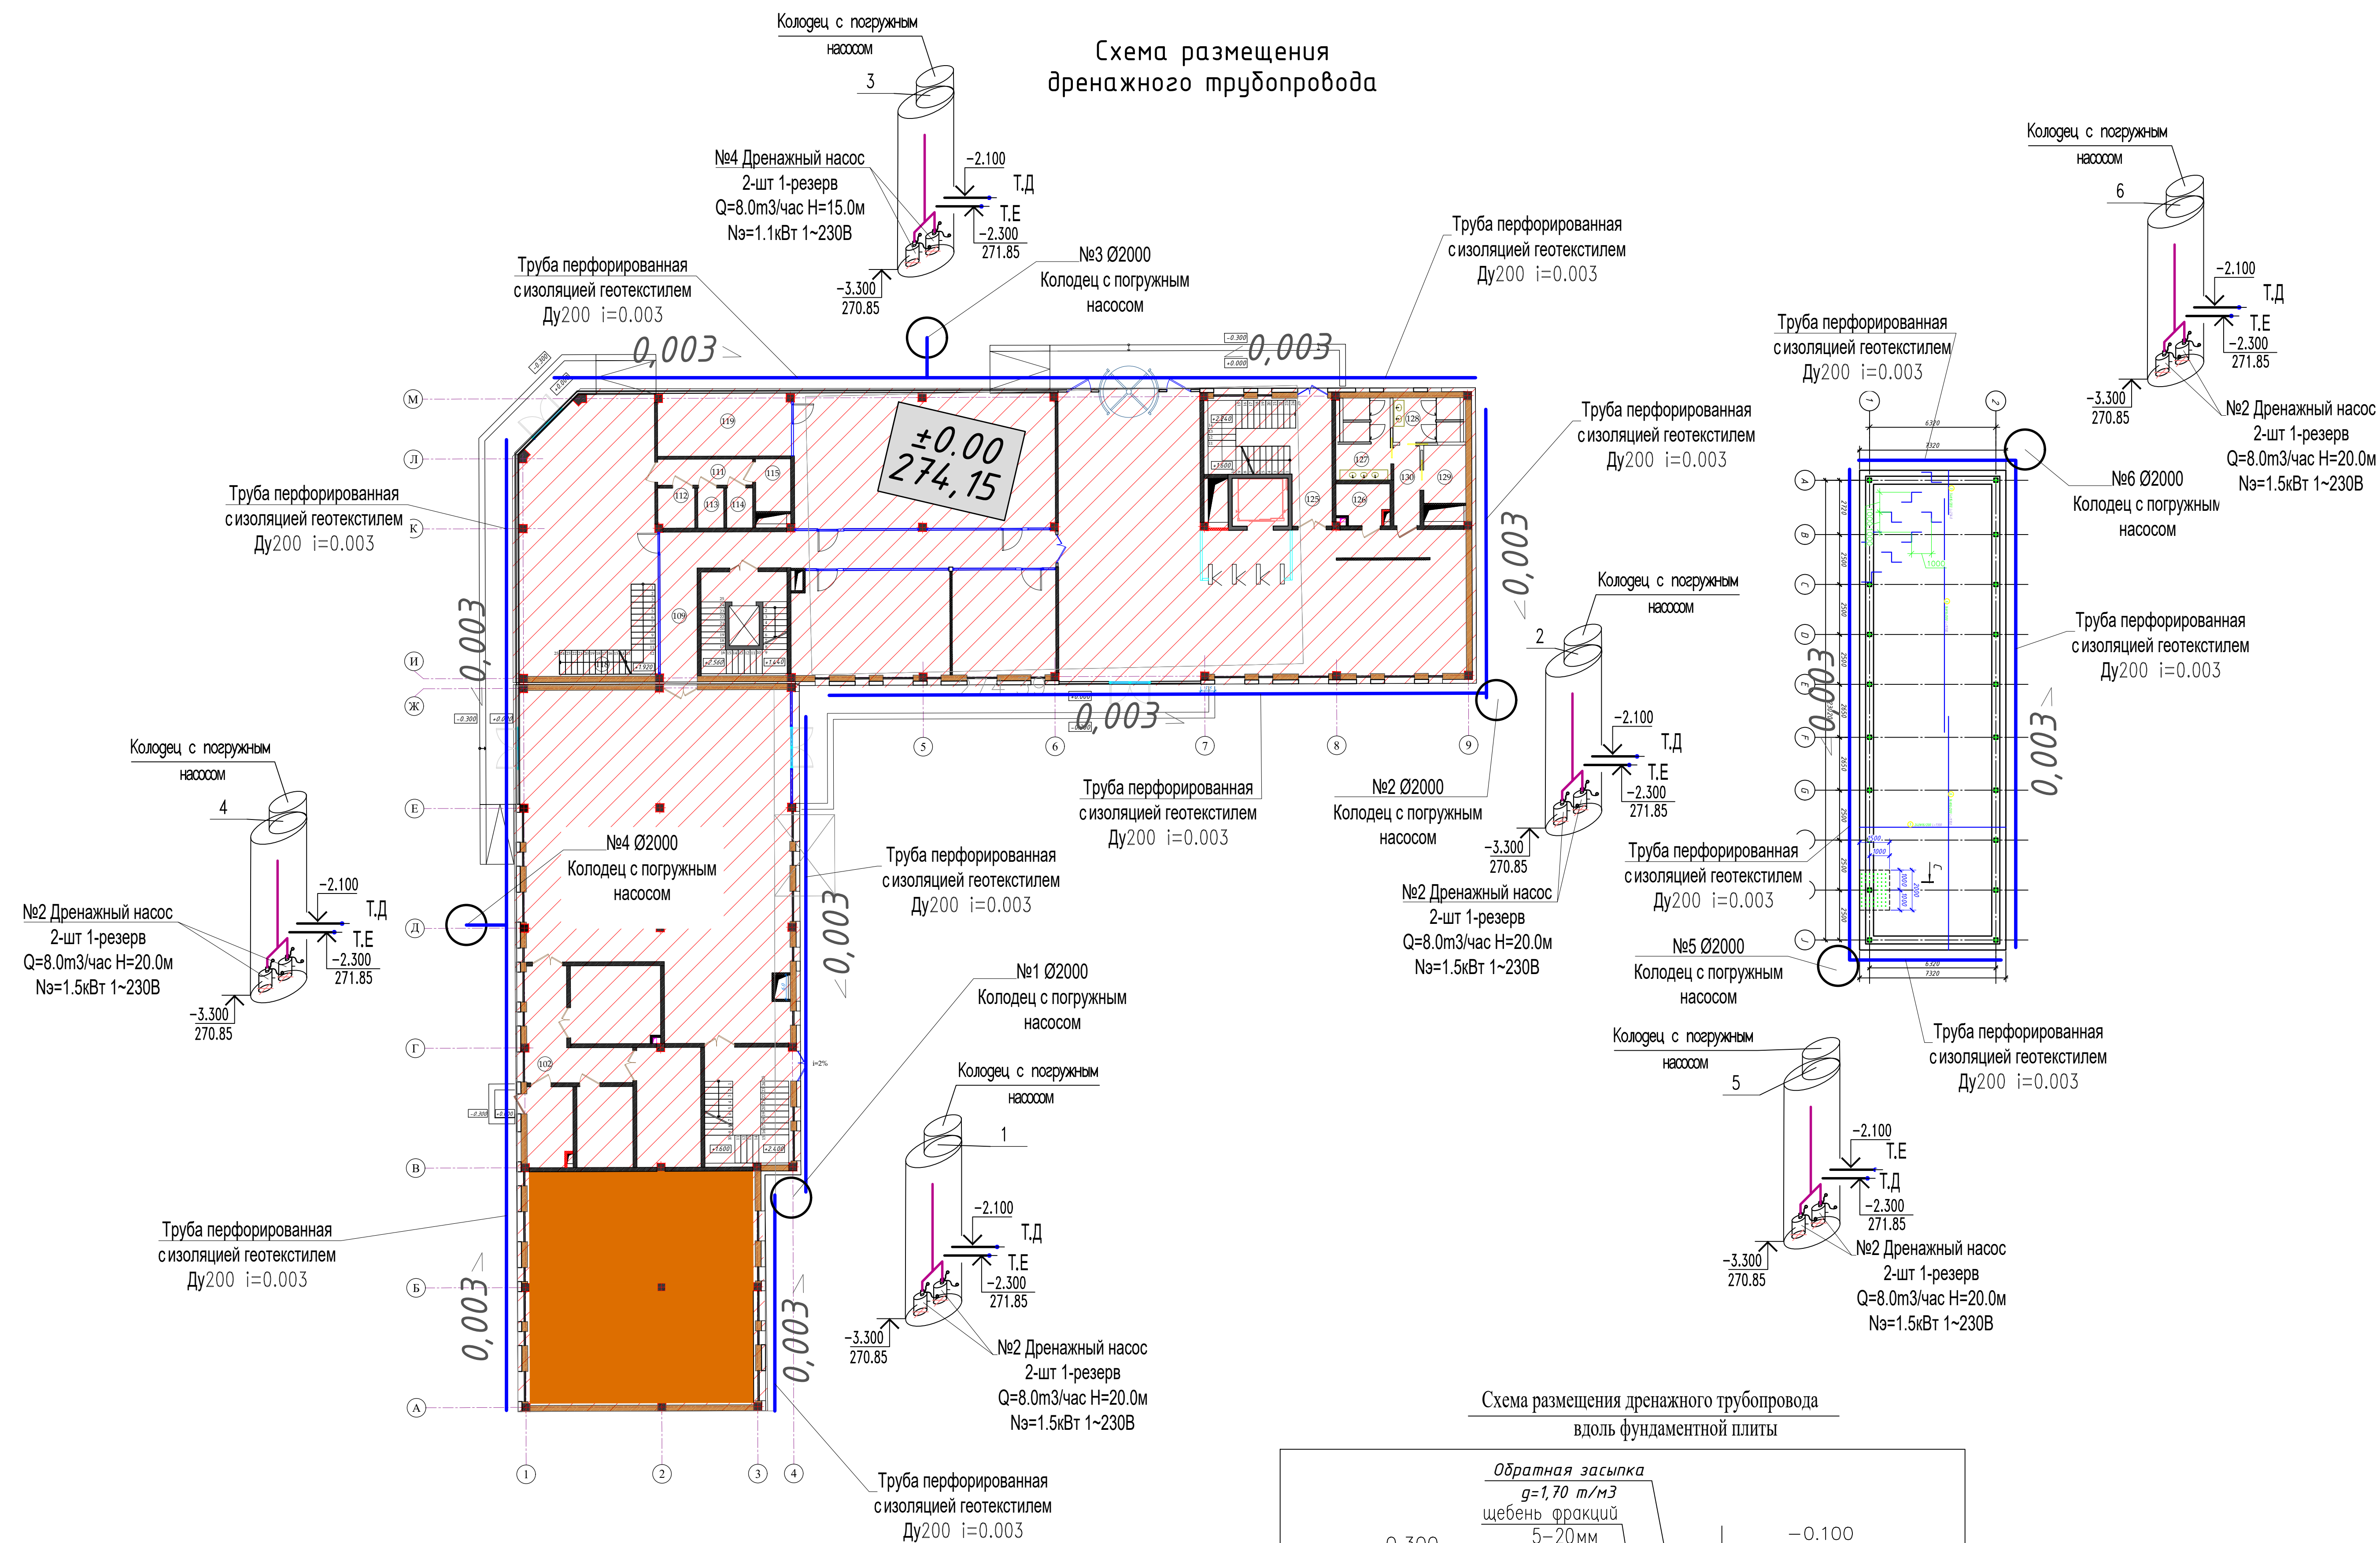


Схема размещения дренажного трубопровода
вдоль фундаментной плиты

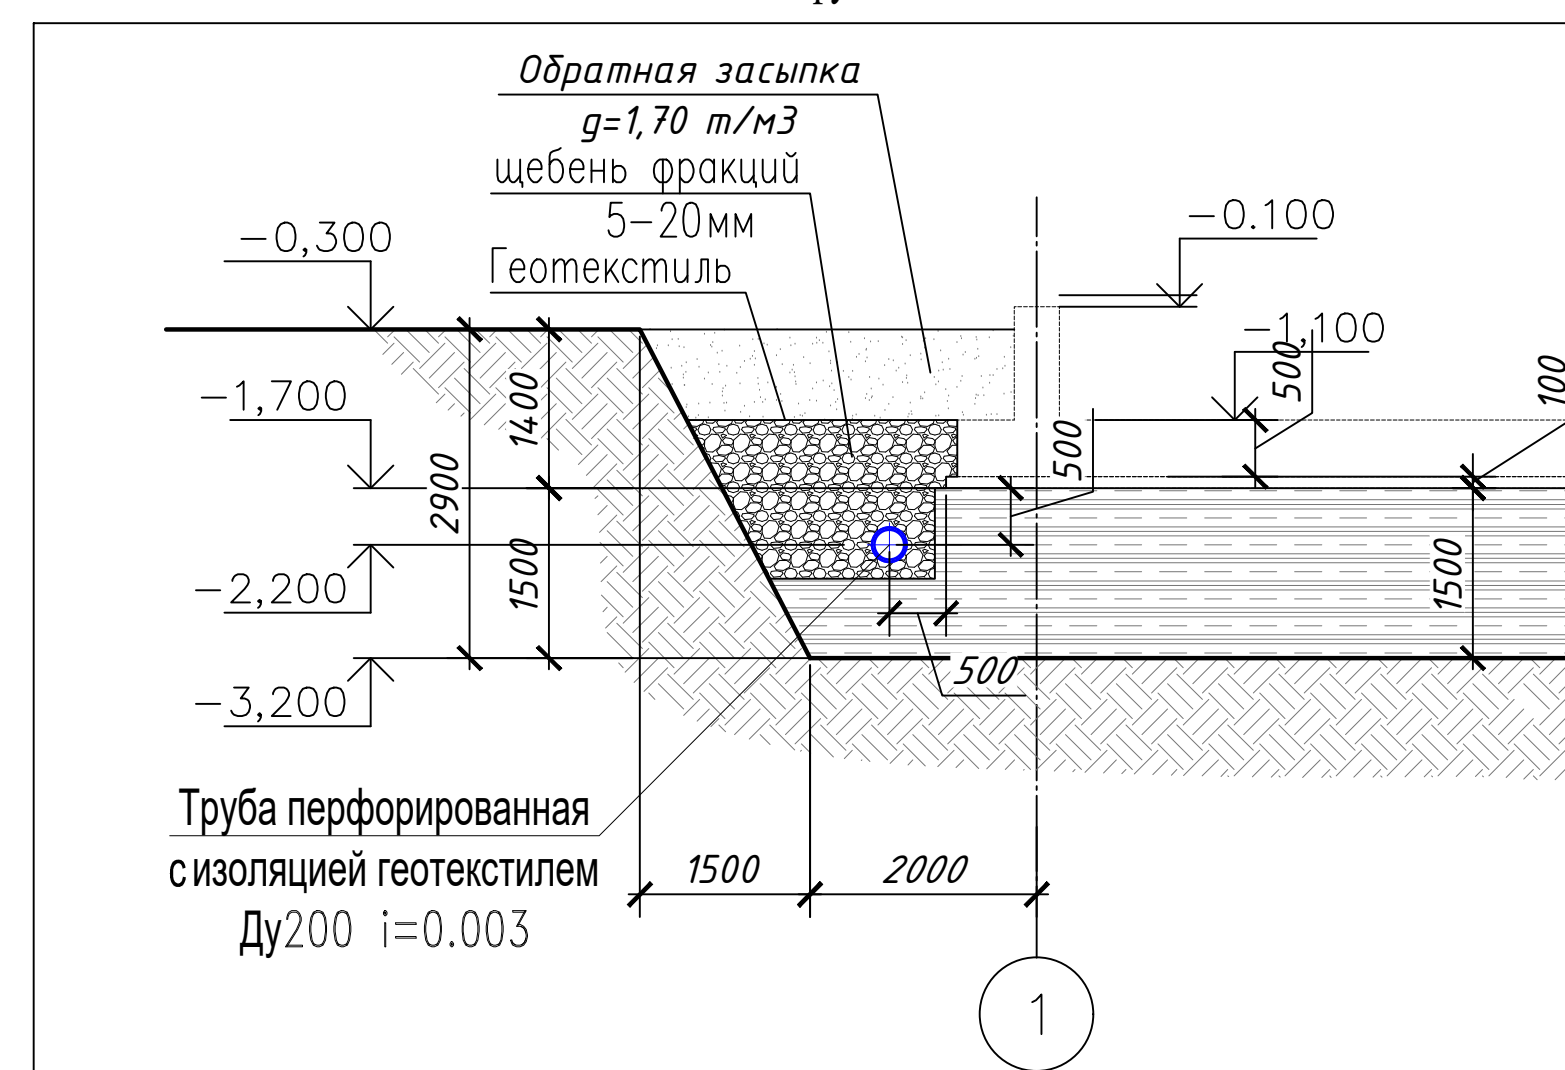

Условный обозначения

Трубопровод наружного дренажа —————

						Шифр: 01070726	НД
						Административное здание "Дирекции технологического парка программ, продуктов и информационных технологий" (далее - Дирекция) по адресу: Сурдари́нская область, город Гу́лستان, МФИ Сайкал, улица Ислам Каримова, дом 62	
Изм.	Колуч	Лист	№ док.	Подп.	Дата		
В.и.о.нач.отд.							
	ГИП	Ахмедов Ү				Здание IT PARK	Стадия
	ГАП	Мухиддинов Х					Лист
Разработал	Эксперт	Т					Листов
						Схема размещения дренажного трубопровода	000 "GEODEZIYA XIZMATLARI"

N поз.	Обозначение	Наименование	Код	Масса ег., kg	Примеч.
1	2	3	4	5	6
	По типу	Вертикальный погружной насос	4		
	"-----"	с поплавковым выключателем			
		1- рабочий 1- резерв			
		Q=8.0м3/ч, H=15.0 м,			
		Nз=1.1 А, U=1x230			
		(установлены в колодцах)			
		в комплекте:			
		1)прибор аварийной сигнализации LC A1			
		2)шкаф управления LC1 WS			
		3)поплавковый выключатель типа Reita -E			

Инв. N подл.

Подпись и дата

Взам. инв. N

Позиция	Наименование и техническая характеристика	Тип, марка, обозначение документа, опросного листа	Код оборудования, изделия, материала	Завод-изготовитель	Единица измерения	Количество	Масса единицы, кг	Примечание
1	2	3	4	5	6	7	8	9
	Установка (НД)							
1	Дренажный насос (рабочий резерв) Q=8.0м3/час H=15.0м Nэ=1.1кВт 1~230В				комп	6		
2	Поплавковый выключатель (8шт)				шт	12		
3	Шкаф управления по типу LC 108.400 для одного насоса с выносом сигнала работы и уровня жидкости в кол. в «Диспетчерскую»				шт	12		
4	Соединительный кабель L=6м с вилкой				шт	12		
5	Трос Φ 2 мм из нержавеющей стали H=2.93м				п.м.	50		
6	Шаровой обратный клапан Ду-50 мм Ру-10бар				шт	12		
7	Клиновое задвижка Ду-50 мм Ру-10бар				шт	12		
8	Рифленные перфорированные трубы из полиэтилена Ду-200(315x8) L=6	По типу USPP			шт	43		
9	Трубы напорные из полиэтилена ПЭ-80 SDR 17 d- Φ 50x3.0 мм	ГОСТ 18599-2001			п.м.	265		
10	Разъемные соединения ПЭ труб UDP(P)- Φ 200				шт	46		
11	Локтевой тройник UDP(P)- Φ 200				шт	2		
12	Бурт под фланец ПВХ Φ 50				шт	24		
13	Отвод 900 ПЭ 80 SDR 17 - Φ 50x3.0				шт	32		

						Шифр:01070726	НД					
						Административное здание "Дирекции технологического парка программных продуктов и информационных технологии" (далее - Дирекция по адресу: Сырдарьинская область, город Гулистан, МФЙ Сайкал, улица Ислам Каримова, дом 62						
Изм.	Кол.уч.	Лист	№докум.	Подп.	Дата			Стадия	Лист	Листов		
В.и.о.нач.отд.						Здание IT PARK		РП	1	1		
ГИП		Ахмедов У.										
ГАП		Мухиддинов Ж.										
Разработал		Эшпұлатов Т.				Наименование и техническая характеристика.	ООО "GEODEZIYA XIZMATLARI"					