

Ведомость рабочих чертежей
основного комплекта ВН.

	Наименование	
1	Общие данные	1
2	План Видеонаблюдения 1-го этажа	2
3	План Видеонаблюдения 2-го этажа	3
4	Спецификация	4
5		5

Ведомость ссылочных и прилагаемых документов.

Обозначение	Наименование	Примечание
ВН.С	Прилагаемые документы Спецификация оборудования	На 1-ом листе
Ссылочные документы.		
КМК2.08.02-96	Общественные здания и сооружения	
КМК2.04.20-98	Устройства связи и сигнализации.	
РД 7836.002-99	Условные обозначения.	
СНиП 04.09-84	Пажарная автоматика зданий и сооружений.	
РДП УзМА007-96	Монтаж утановок пожарной сиг-ции.	
	Правила производства и приемки работ.	

Проект выполнен в соответствии с действующими на территории Республики Узбекистан нормами и правилами.

Гл.инженер: _____ Х.Курбонов

ОБЩИЕ УКАЗАНИЯ.

Данным рабочим проектом разработан раздел видеонаблюдение наружной и внутренней сети.


Видеонаблюдение объекта осуществляется путем установки телекамер «день-ночь» IP-2,0 MP.

Видеосигнал с рекордера передается на монитор " Art-LED 32". Все оборудование видеонаблюдения устанавливается на кабинете директора. Сеть видеонаблюдения выполняется кабелем UTP-6 в гофр.трубе под штукатурки


ЭЛЕКТРОПИТАНИЕ оборудования видеонаблюдения от сети переменного тока напряжением 220 в.

Внутренние видеокамеры устанавливается к потолке, а наружные видеокамеры устанавливается на 3,0 м от земли и 0,3 м от угла стены.


Условные обозначения:

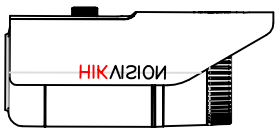


Видеокамера наружная

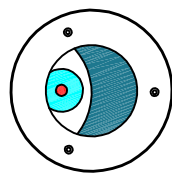


Видеокамера внутренняя

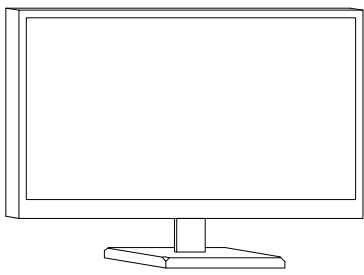

Монитор

 

Мультиплексоры 16 каналов

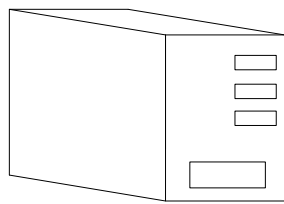


UPS 1000W



Кабель UTP6 в Трубе гофрированных


				Заказчик: ВН			
				Реконструкция детского дошкольного учреждения на 150 мест № 6 в Сариасийском районе в МФИ " Афросиёб" Сурхандарьинской области			
Должность	Ф.И.О	Подпись	Дата	Здания ДОО на 150 мест	стадия	Лист	Листов
ГИП	Рустамов Ж				Р.П.	1	5
Исполн	Ашуров Ш						
				Общие данные	"Жануб Бино Сув Қурилиш Лойиҳа" МЧЖ		

Камералар схемаси режаси

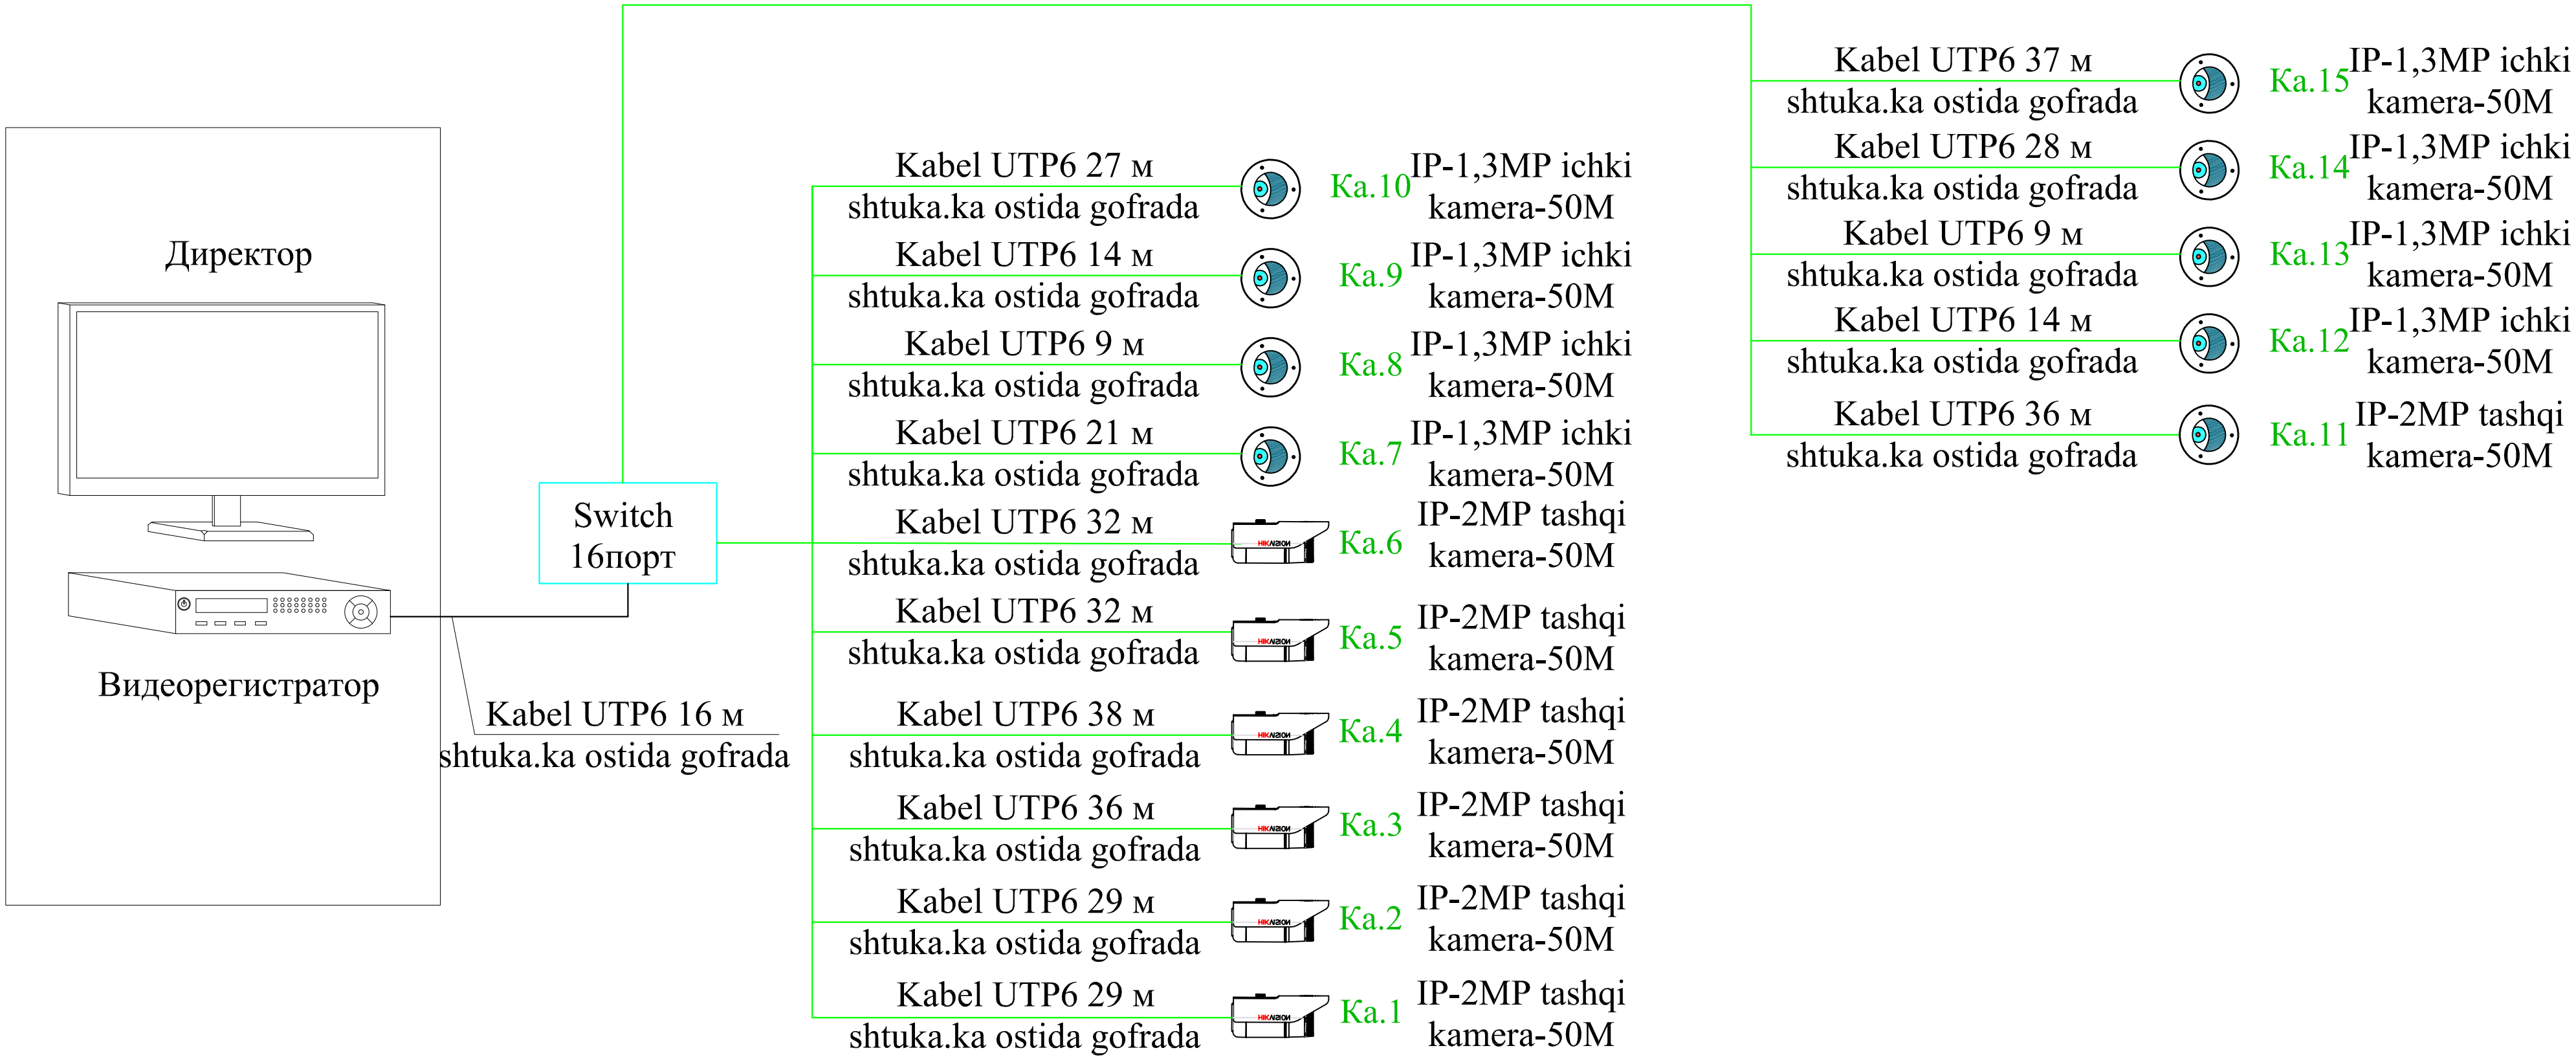

				Заказчик: ВН			
				Реконструкция детского дошкольного учреждения на 150 мест № 6 в Сариасийском районе в МФИ "Афросиёб" Сурхандарьинской области			
Должность	Ф.И.О	Подпись	Дата	Здания ДОО на 150 мест	стадия	Лист	Листов
ГИП	Рустамов Ж				Р.П.	2	5
Исполн	Ашуров Ш						
				Схема видео камеры	"Жануб Бино Сув Қурилиш Лойиҳа" МЧЖ		

ПЛАН 1-ГО ЭТАЖА

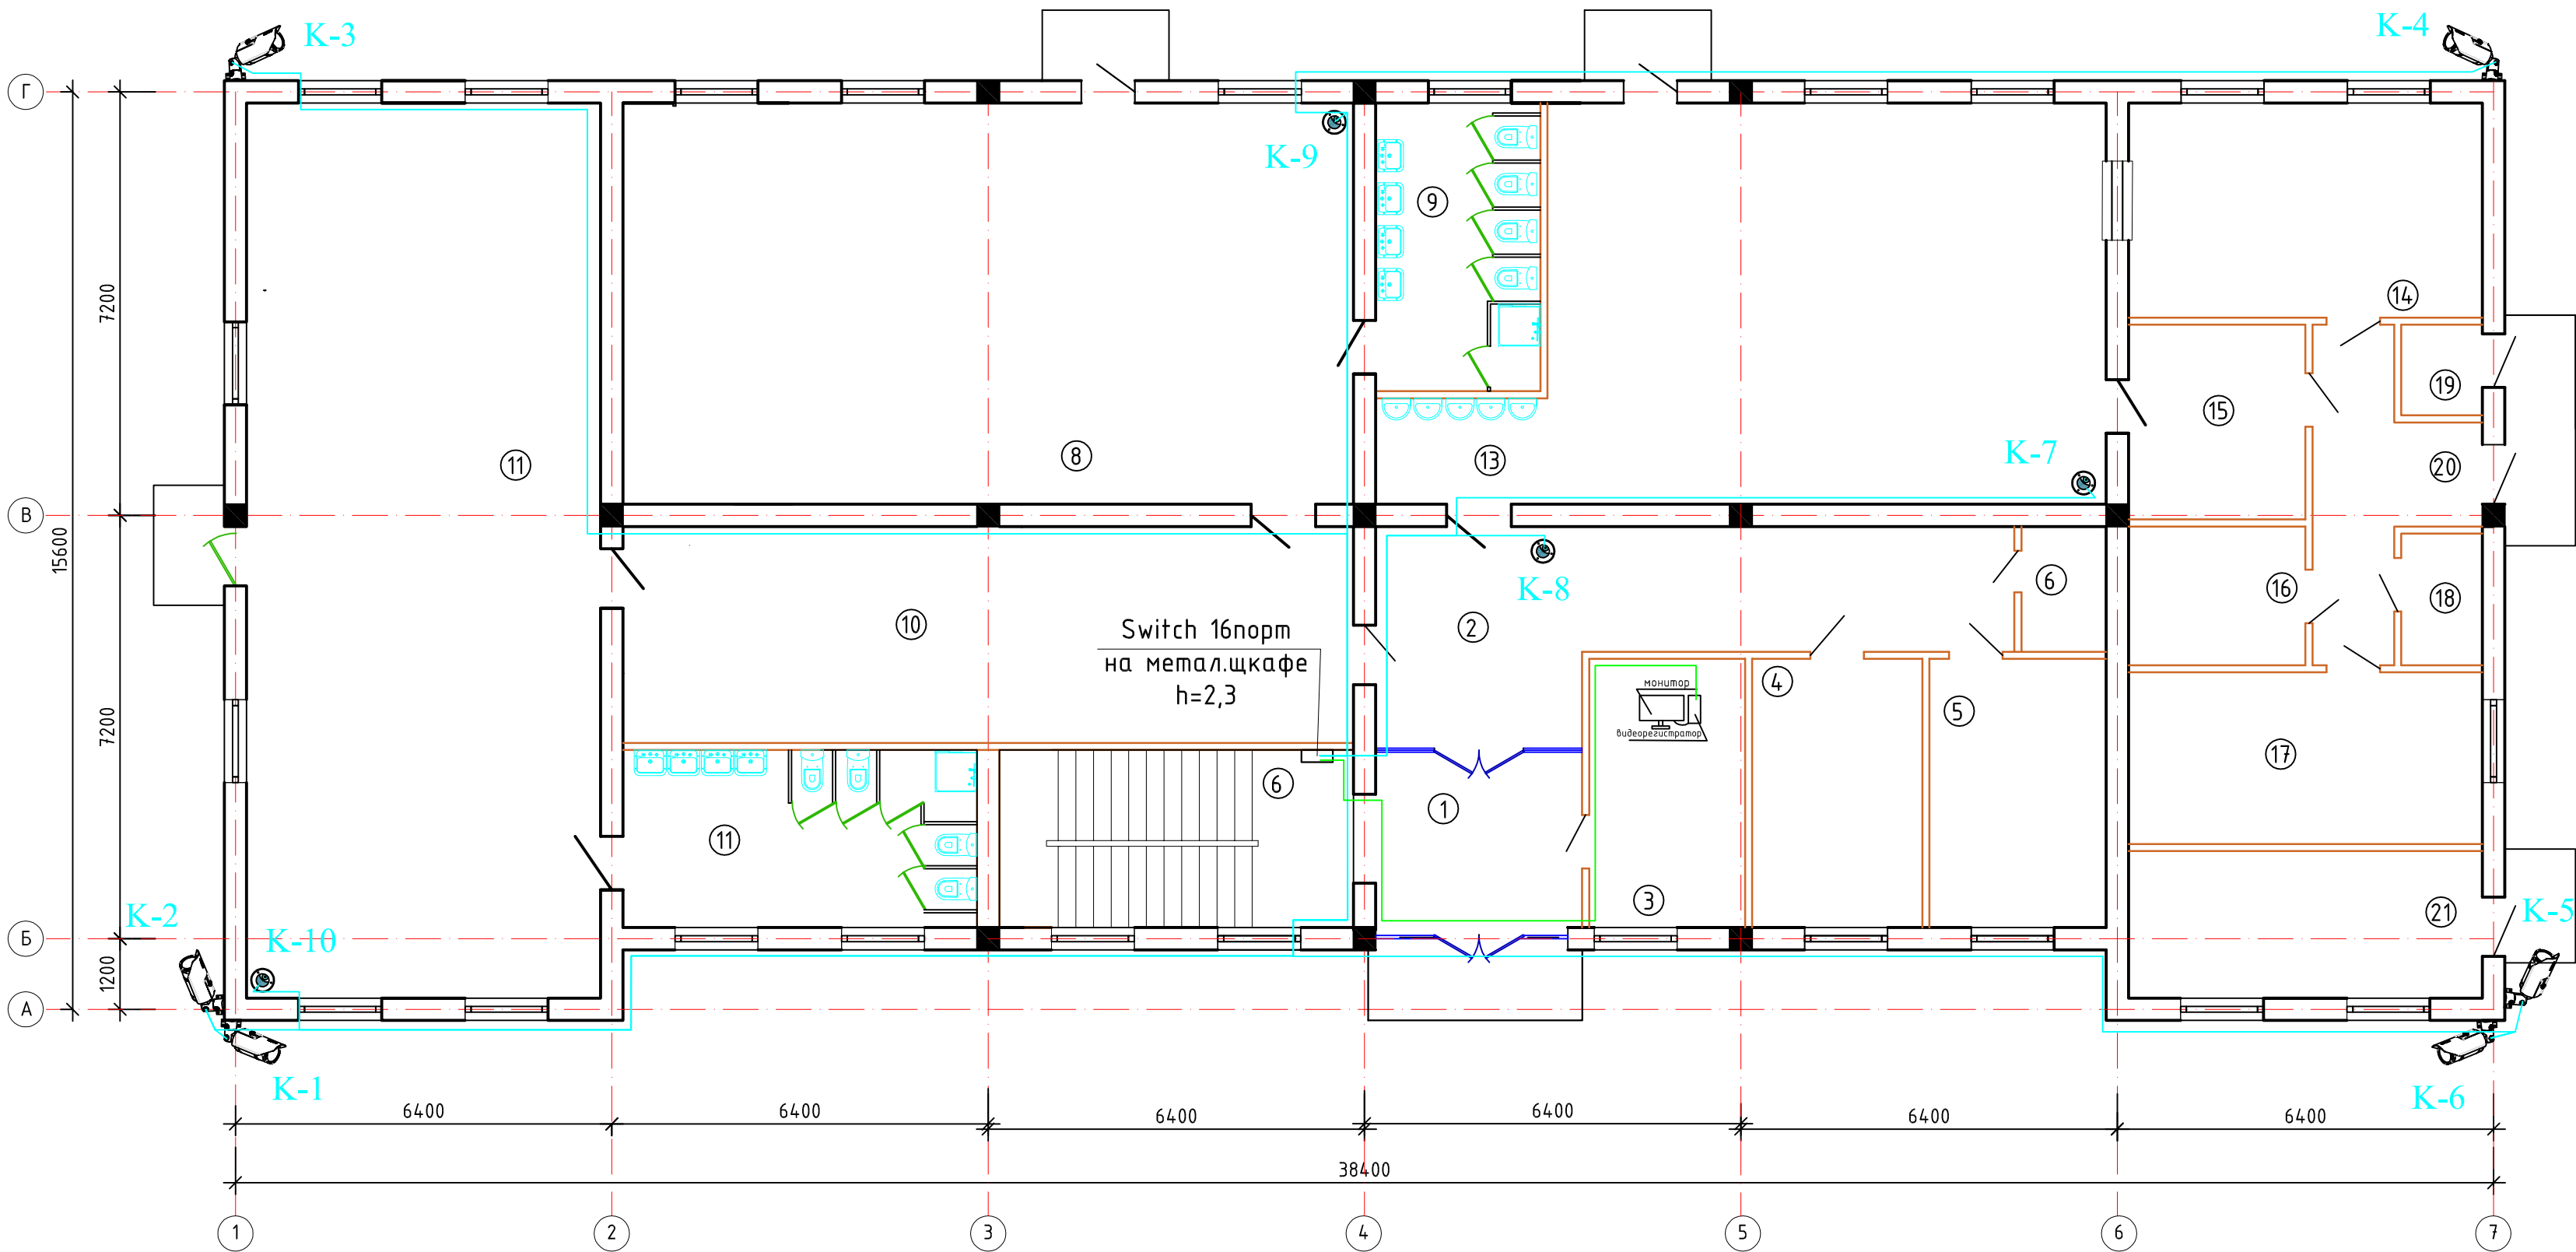

Экспликация помещений 1-го этажа

№ п/п	Наименование помещений	Площадь м²	
1	Тамбур	9,68	Мрамор
2	Коридор	28,88	Мрамор
3	Заведующий	12,11	Релин.
4	Кабинет методиста	12,23	Релин.
5	Медицинский кабинет	13,73	Релин.
6	Сан. Узл для персонала	3,06	Керамич.
7	Лестничная клетка	18,18	Мрамор
8	Групповая со спальнoй на 30чел	84,70	Релин.
9	Умывальная с санузлом	13,72	Керамич.
10	Приемная раздевальная	45,70	Релин.
11	Групповая со спальнoй на 30чел	91,62	Релин.
12	Умывальная с санузлом	18,18	Керамич.
13	Обеденный зал	70,00	Керамич.
14	Кухня с раздаточной	21,79	Керамич.
15	Моечная кухонной посуды	9,96	Керамич.
16	Гардероб для персoна	7,0	Релин.
17	Склад	17,54	Керамич.
18	Сан. Узл для персонала	3,08	Керамич.
19	электрощитовая	2,12	бетон
20	Коридор	11,39	Мрамор
21	Прачечный	15,05	Керамич.

				Заказчик: ВН			
				Реконструкция детского дошкольного учреждения на 150 мест № 6 в Сариясийском районе в МФИ "Афросиёб" Сурхандарьинской области			
Должность	Ф.И.О	Подпись	Дата	Здания ДОО на 150 мест	стация	Лист	Листов
ГИП	Рустамов Ж				Р.П.	3	5
Исполн	Ашуров Ш						
				План стен1-го этажа			
				"Жануб Бино Сув Қурилиш Лоғийҳа" МЧЖ			

[illegible]

				Заказчик:	ВН			
				Реконструкция детского дошкольного учреждения на 150 мест № 6 в Саринасийском районе в МФИ "Афросиёб" Сурхандарьинской области				
Должность	Ф.И.О	Подпись	Дата					
ГИП	Рустамов Ж			Здания ДОО на 150 мест		стадия	Лист	Листов
Исполн	Ашууров Ш					Р.П.	4	5
				План стен1-го этажа		"Жануб Бино Сув Қурилиш Лойиҳа" МЧЖ		

Таблица заказных спецификации									
Позиция	Наименования	Тип, марка обарудования	Ед. изм.		Код завода изготовителя	Код оборудования материала	Цена единици оборудования, сум	Количество	Цена единици оборудования, сум
			Намеинования	код					
1	2	3	4	5	6	7	8	9	10
1	Видиорегстратор 16-канала	DS-7616NI-K2	шт.					1	
2	HDD - Диск - 10 Tb - диск для видеонаблюдения.	WD100PURX-78	шт.					1	
3	Монитор	Artel Art-LED 32 диаганал	шт.					1	
4	Кабель	HDMI Vention 1,5 metr	м.					1	
5	Стабилизатор	VSG "Volt control	м					1	
6	UPS 1500 w		шт.					1	
7	Видеокамера уличная	DS-2CD2T22WD-I3- IP	шт					6	
8	Видеокамера внутренняя	DS-2CD2112-I - IP - HD	шт					9	
9	Герметическая коробка ПХВ 10x10		шт.					15	
10	Коннектор		шт.					30	
11	Кабель UTP 6 категория		м					407	
12	Гофр.труба диам.16мм2 из ПВХ		м					407	
13	Switch 16порт	DS-3E0318P-E	шт					1	
14	Метал.ящик раз.400x400x250		шт					1	
15	Розетка герметичная		шт					2	
16									

Maxsulotlar xalqaro menejment tizimi ISO 9001 sertifikatning belgilangan talablariga muvofiq bo'lishi shart

				Заказчик:	ВН Реконструкция детского дошкольного учреждения на 150 мест № 6 в Сариасийском районе в МФИ " Афросиёб" Сурхандарьинской области			
Должность	Ф.И.О	Подпись	Дата	Здания ДОО на 150 мест	стадия	Лист	Листов	
ГИП	Рустамов Ж							
Исполн	Ашуров Ш							
				Спецификация	“Жануд Бино Суб Қурилиш Лойиҳа” МЧЖ			