

Ishchi chizmalar ro'yxati
Video kuzatuv ning asosiy to'plami.

	Nomlanishi	
1	Umumiy ma'lumotlar	1
2	IP TV va Lokalniy set sxemasi rejasi	2
3	1-qavat Televideniya va Lokal tarmoq rejasi	3
4	2-qavat Televideniya va Lokal tarmoq rejasi	4
5	Materiallar ro'yxati	5

Ma'lumotnomalar va ilova qilingan hujjatlar ro'yxati.

Belgilanishi	Nomlanishi	Eslatma
Video-K	Biriktrilgan hujjatlar Materiallar ro'yxati	На 1-ом листи
	Ma'lumot hujjatlari	
KMK2.08.02-96	Jamoat binolari va inshootlari	
KMK2.04.20-98	Aloqa va signalizatsiya qurilmalari.	
РД 7836.002-99	Shartli belgilar.	
	Ishlarni ishlab chiqarish va qabul qilish qoidalari.	

Loyiha O‘zbekiston Respublikasi hududida amaldagi me’yor va qoidalarga muvofiq yakunlandi.

Bosh muhandis:

Общие указания.


Televideniya. Bog'cha binosini televideniyalashtirish UTP kabellar orqali mantaj ishlari olib borilgan. Televizorlar uchun lokal rozetkalar qo'yilgan bo'lim IP TV internet orqali ishlaydi. Rozetkalar 1.5m balandlikda o'rnatilgan, barcha rozetkalar UTP kabeli orqali Switchga borib ulanadi. Switch metal yashikda 2,3m balandlikda o'rnatilgan. Montaj ishlari maxsus mutaxasislar tomonidan nazorat qlinib ishlab chiqilsin.

Lokal tarmoq bog'cha binosi hodimlar xonalariga olib borilib internet bilan taminlaydi. Lokal tarmoq UTP kabeli orqali gofra trubada montaj qilingan. Barcha tarmoq zinapoya katagida balandligi 2.3m da joylashgan swichga borib ulanadi. Barcha lokal tarmoqlar shtukaturka ostidan montaj qilingan.

- Switch metal yashikda
- IP TV rozetkasi
- Lokal rozetkasi
- TV uchun Kabel


						Договор №–	Заказчик:	ЛС
						Реконструкция детского дошкольного учреждения на 150 мест № 6 в Сариасийском районе в МФИ " Афросиёб" Сурхандарьинской области		
Изм.	Кол.	Лист	Нðок.	Подпись	Дата	Детское дошкольное учреждение на 150 мест	стадия	лист
Директор							РП	5
Гл.инженер	Рустамов Ж					Общие данные	"Жануд Бино Сув Қурилиш Лоуиҳа" МЧЖ	
Испол.	Ашуров Ш							

Свитч монтаж схемаси

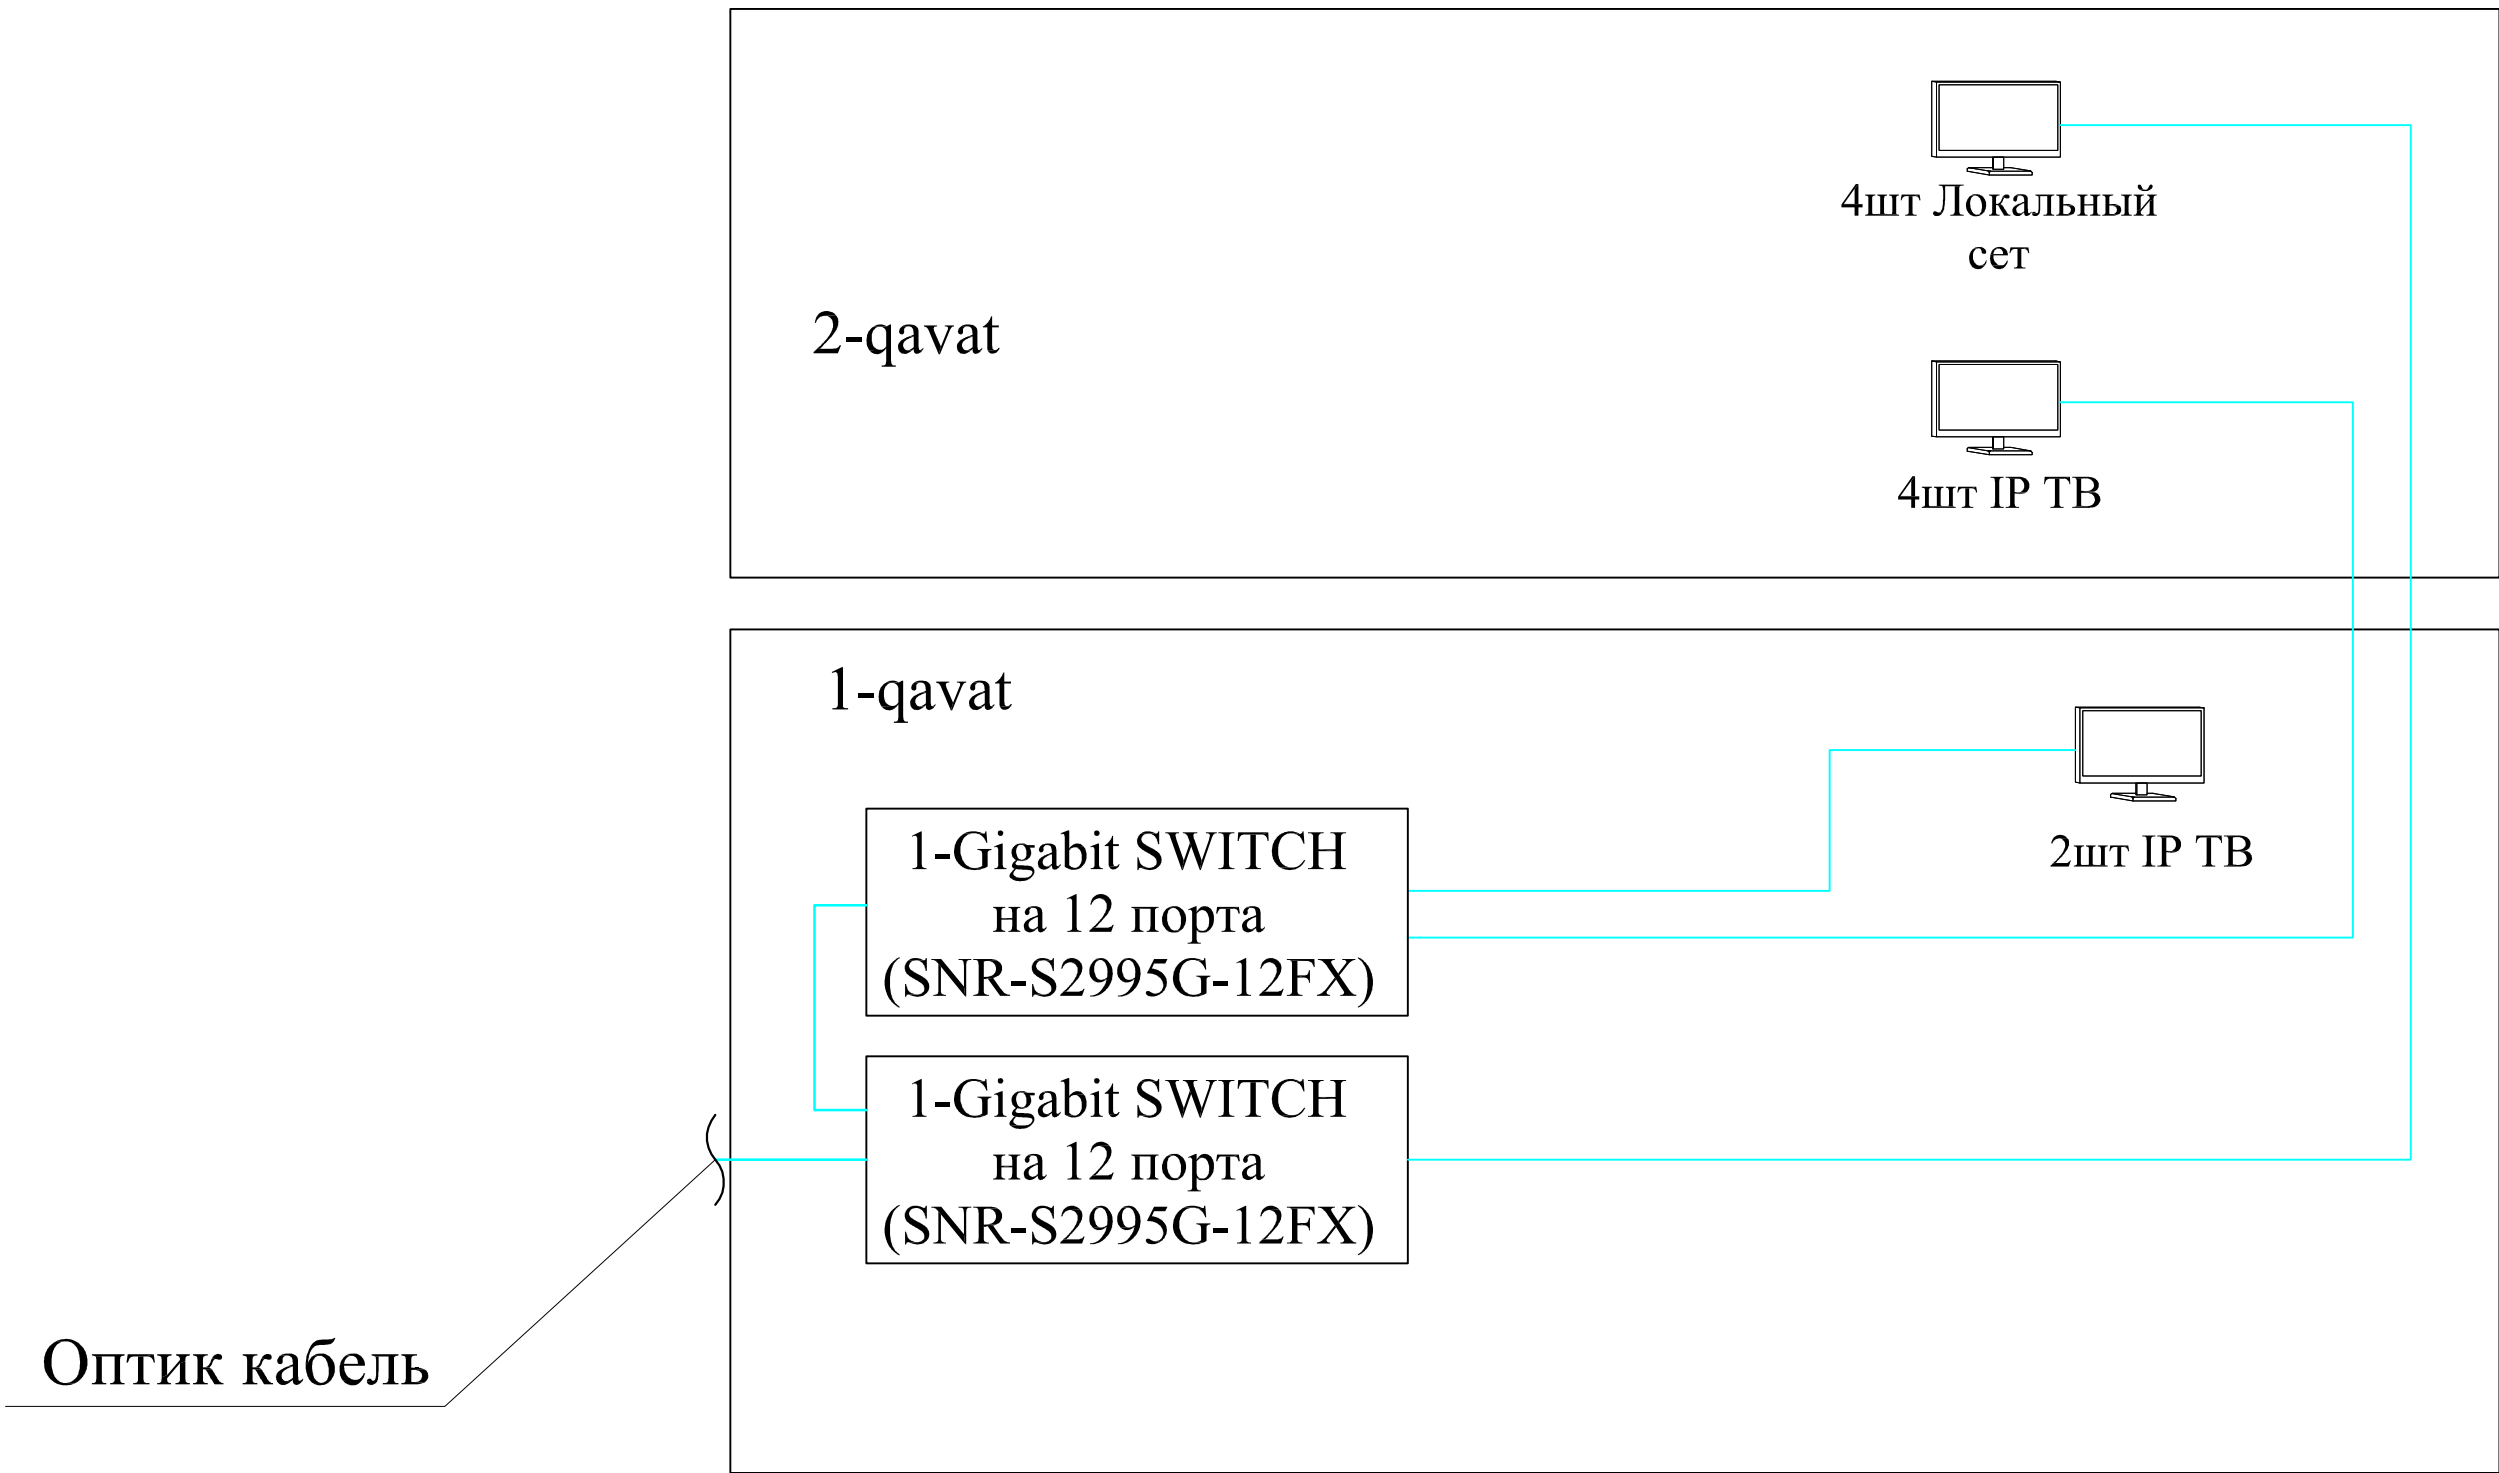

						Договор № – "	Заказчик:			ЛС
						Реконструкция детского дошкольного учреждения на 150 мест № 6 в Сариасийском районе в МФИ " Афросиёб" Сурхандарьинской области				
Изм.	Кол.	Лист	Ндок.	Подпись	Дата					
						Детское дошкольное учреждение на 150 мест	стадия	лист	листов	
Директор							РП	2	5	
Гл.инженер		Рустамов Ж								
Испол.		Ашуров Ш				Общие данные	"Жануд Бино Сув Қурилиш Лойиҳа" МЧЖ			


ПЛАН 1-ГО ЭТАЖА

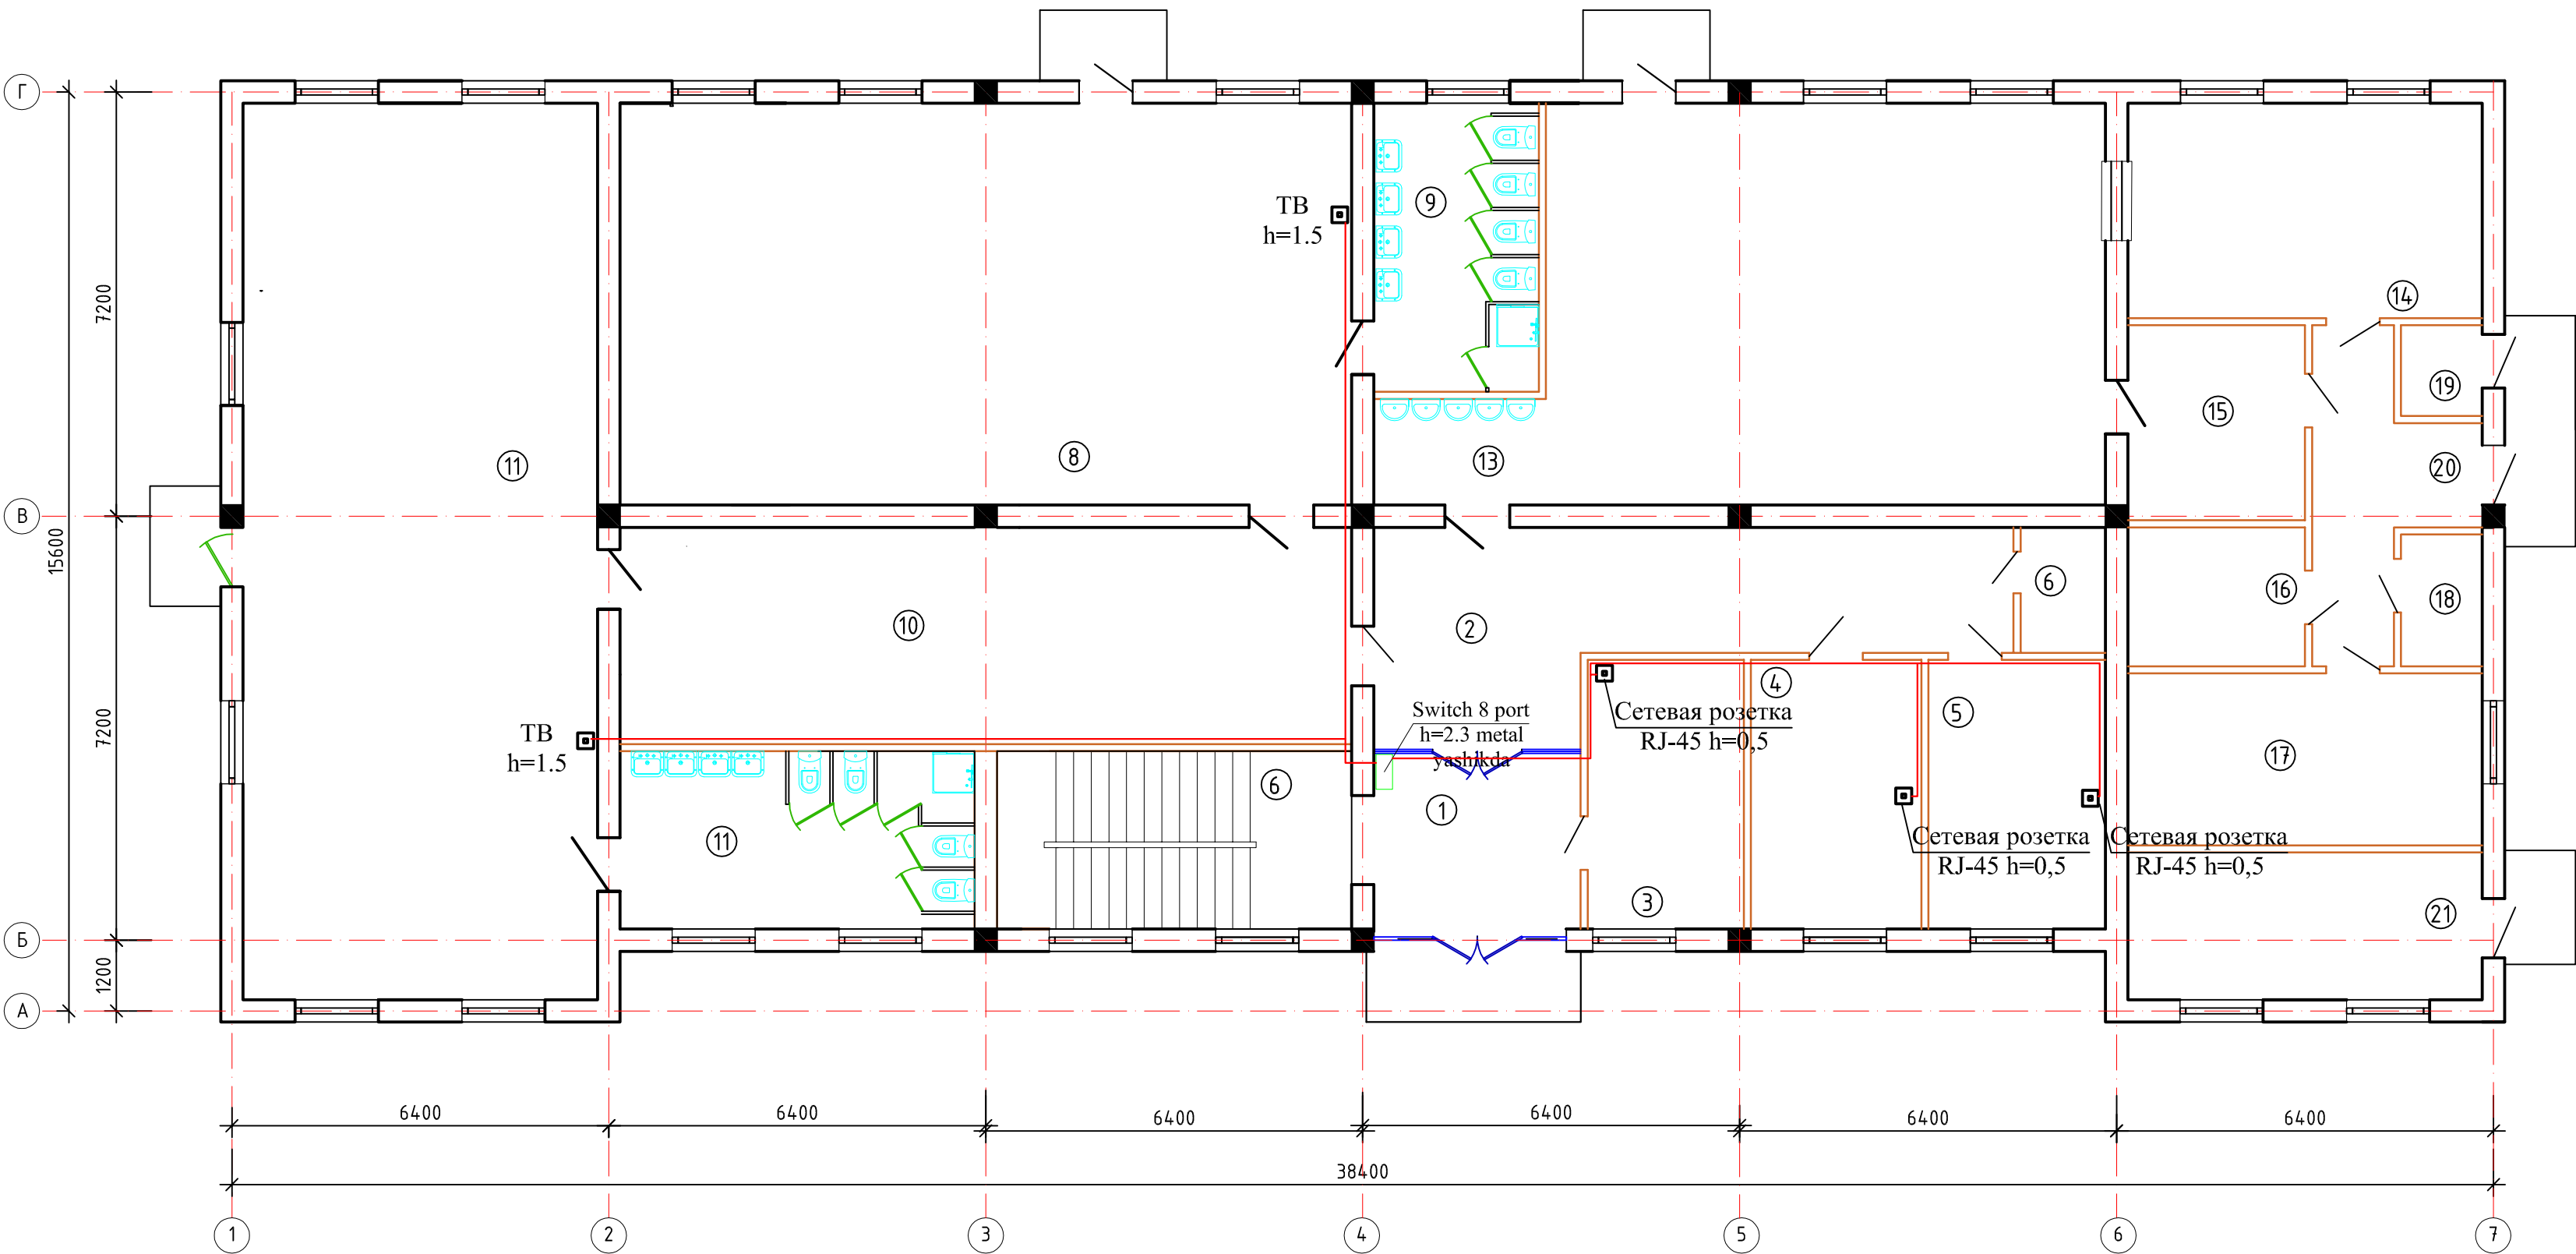

Экспликация помещений 1-го этажа			
№ п/п	Наименование помещений	Площадь м²	
1	Тамбур	9,68	Мрамор
2	Коридор	28,88	Мрамор
3	Заведующий	12,11	Релин.
4	Кабинет методиста	12,23	Релин.
5	Медицинский кабинет	13,73	Релин.
6	Сан. Узл для персонала	3,06	Керамич.
7	Лестничная клетка	18,18	Мрамор
8	Групповая со спальнoй на 30чел	84,70	Релин.
9	Умывальная с санузлом	13,72	Керамич.
10	Приемная раздевальная	45,70	Релин.
11	Групповая со спальнoй на 30чел	91,62	Релин.
12	Умывальная с санузлом	18,18	Керамич.
13	Обеденный зал	70,00	Керамич.
14	Кухня с раздаточной	21,79	Керамич.
15	Моечная кухонной посуды	9,96	Керамич.
16	Гардероб для персoна	7,0	Релин.
17	Склад	17,54	Керамич.
18	Сан. Узл для персонала	3,08	Керамич.
19	электрощитовая	2,12	бетон
20	Коридор	11,39	Мрамор
21	Прачечный	15,05	Керамич.

				Заказчик: ЛС				
				Реконструкция детского дошкольного учреждения на 150 мест № 6 в Сариясийском районе в МФИ " Афросиёб" Сурхандарьинской области				
Должность	Ф.И.О	Подпись	Дата	Здания ДОО на 150 мест		стадия	Лист	Листов
ГИП	Рустамов Ж					Р.П.	3	5
Исполн	Ашуров Ш							
				План стен1-го этажа		"Жануб Бино Сув Қурилиш Лоғийҳа" МЧЖ		

ПЛАН 2-ГО ЭТАЖА

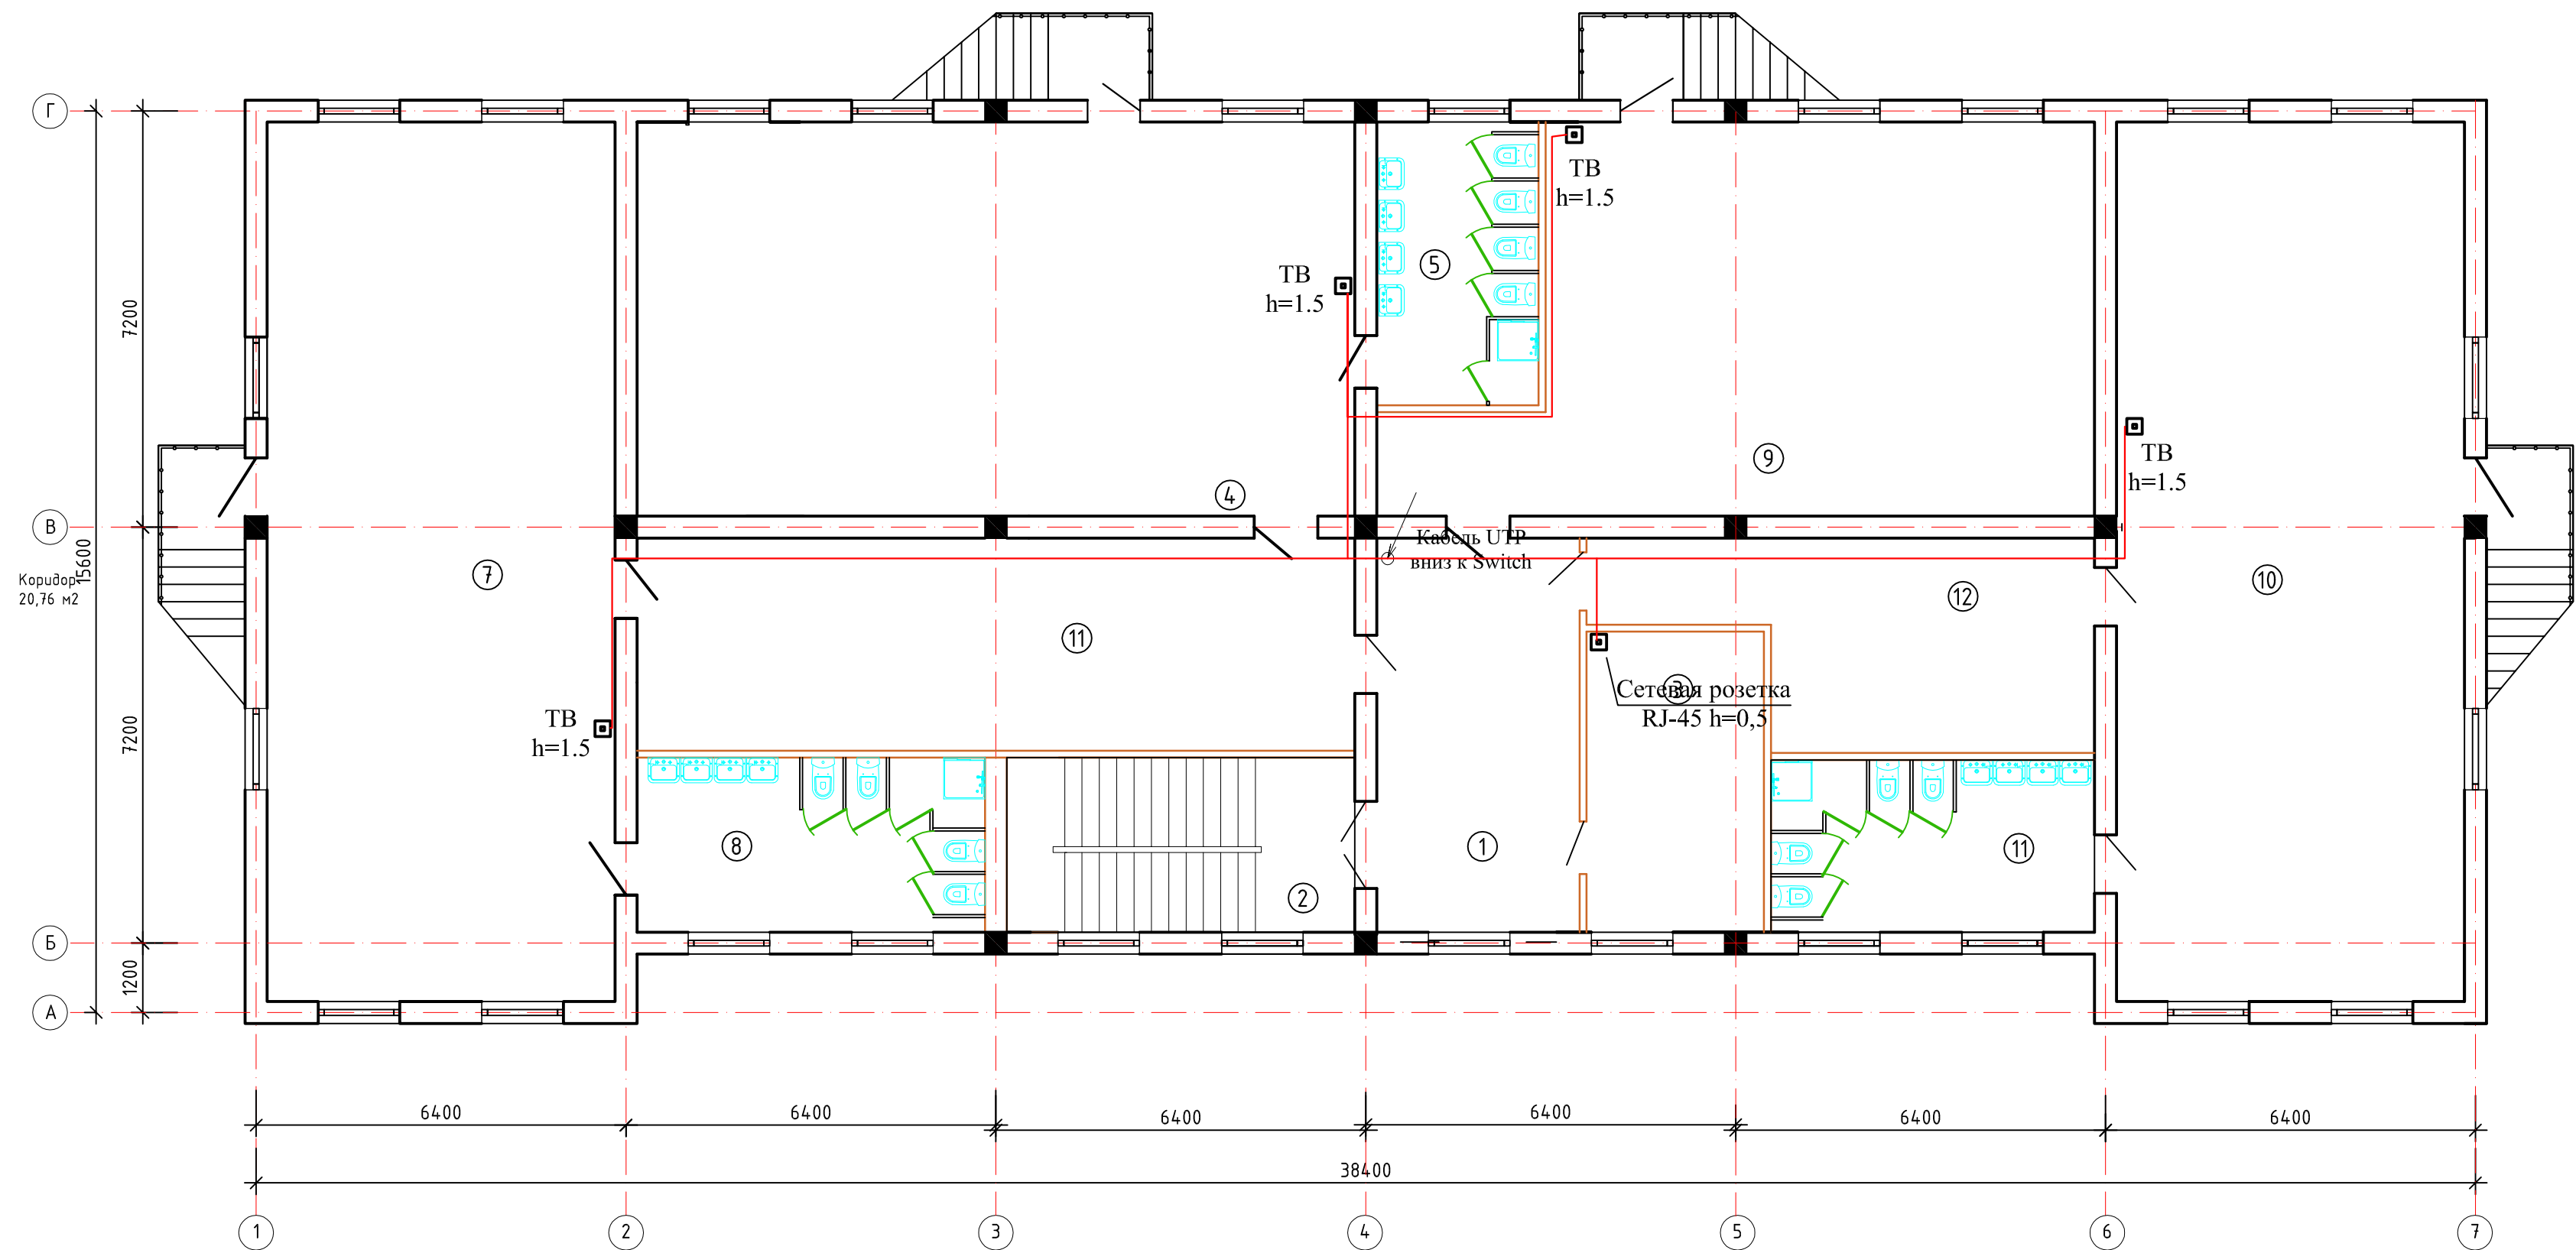

Экспликация помещений 2-го этажа

№ п/п	Наименование помещений	Площадь м²	
1	Коридор	23,93	Мрамор
2	Лестничная клетка	18,18	Мрамор
3	Кабинет логопета	15,96	Релин.
4	Групповая со спальней на 30чел.	84,70	Релин.
5	Умывальная с санузлом	13,72	Керамич.
6	Приемная раздевальная	45,70	Релин.
7	Групповая со спальней на 30чел.	91,62	Релин.
8	Умывальная с санузлом	18,18	Керамич.
9	Универсальный зал	70,00	Релин.
10	Групповая со спальней на 30чел.	91,62	Релин.
11	Умывальная с санузлом	16,68	Керамич.
12	Приемная раздевальная	20,83	Релин.

				Заказчик: ЛС			
				Реконструкция детского дошкольного учреждения на 150 мест № 6 в Сариясийском районе в МФИ "Афросиёб" Сурхандарьинской области			
Должность	Ф.И.О	Подпись	Дата	Здания ДОО на 150 мест	стадия	Лист	Листов
ГИП	Рустамов Ж				Р.П.	4	5
Исполн	Ашуров Ш			План стен1-го этажа	"Жануб Бино Гул Қурилиш Лойиҳа" МЧЖ		

Таблица заказных спецификации									
Позиция	Наименования	Тип, марка обарудования	Ед. изм.		Код завода изготовителя	Код оборудования/материала	Цена единицы оборудования, сум	Количество	Цена единицы оборудования, сум
			Намеинования	коди					
1	2	3	4	5	6	7	8	9	10
	Телевидения								
	Кабель UTP-6е		м					150	
	Гофр.труба диам.16 мм		м					150	
	Сетевая розетки RJ45		шт					6	
	Коннектор RJ45		шт					6	
	Патч корд на RJ45 (0,5 метровый)		м					6	
	SWITCH на 8 портов SNR-S2965G-8T		шт					1	
	Локальной сет								
	Кабель UTP-6е		м					168	
	Гофр.труба диам.16 мм		м					168	
	Сетевая розетки RJ45		шт					4	
	Коннектор RJ45		шт					4	
	Патч корд на RJ45 (0,5 метровый)		м					4	
	SWITCH на 12 портов SNR-S2995G-12FX		шт					1	
	Метал.ящик раз.400x400x250		шт					1	
	Розетка герметичная		шт					2	

Mahsulotlar xalqaro menejment tizimi ISO-9001 sertifikatining belgilangan talablariga muvofiq bo'lishi shart							Договор № – "	Заказчик:			ЛС
							Реконструкция детского дошкольного учреждения на 150 мест № 6 в Сариасийском районе в МФИ " Афросиёб" Сурхандарьинской области				
	Изм.	Кол.	Лист	Ндок.	Подпись	Дата					
							Детское дошкольное учреждение на 150 мест	стадия	лист	листов	
	Директор	Саидов У				РП		5	5		
	Гл.инженер	Рустамов Ж									
	Испол.	Ашуров Ш					Общие данные	"Жануб Бино Сув Қурилиш Лойиҳа" МЧЖ			