

Ведомость рабочих чертежей основного комплекта ПС–ОП		
№	Наименование	Примечание
1	Общие данные.	1
2	План пожарной сигнализации и оповещения о пожаре 1-го этажа	ПС–ОП
3	План пожарной сигнализации и оповещения о пожаре 2-го этажа	ПС–ОП
4	Спецификация.	ПС–ОП
5		
6		
7		

Ведомость ссылочных и прилагаемых документов.		
Обоснование	Наименование	Примечание
	Ссылочные документы.	
КМК 2.04.20–98	Устройства связи сигнализации и диспетчеризаций инженерного оборудования жилых и общественных зданий.	
ШНК 2.04.09–2007	Пожарная автоматика зданий и сооружений.	
КМК 2.08.02–96	Общественные здания и сооружения (приложение)	
	Прилагаемые документы.	
	Спецификации оборудования	

Общие указания.

Данным разделом проекта предусматривается пожарная сигнализация и оповещение о пожаре. **Пожарная сигнализация** предусмотрена от приемного прибора пожарной сигнализации АЛТАЙ–6. Прибор установить в коридоре на высоте 1.8 м от пола. Питание прибора осуществляется от осветительного щита и резервного питание от аккумулятора. Проектом предусмотрена установка дымовых увещателей типа Рудеж 212–141 , и ручных типа ИПР установлена на стене на высоте 1.8м от пола. Сеть выполнена проводом ТРП 1х2х0,5. Проектом предусмотрена возможность центрального оповещения о пожаре. **Оповещение о пожаре** решается абонентских громкоговорителей, место установки на стене на высоте 2,7м от пола. Сеть оповещения, выполнена проводом ПРППМ. Питание усилителя осуществляется от сети 220в.

Условное обозначение



Прибор пожарный ППСУ 4

Громкоговоритель 5вт

Извещатели ручной ИПР

Извещатель димовой ДПД-1

Сигнализирующая установка

Коробка, ответвительная КС-4

— — — —

Сеть пожарной сигнализации


—

Сеть оповещения о пожаре

Таблица условно–графических обозначений кабельной продукции.

Обозначение	Марка кабеля	Тип линий связи	Графическое обозначение.
S	ТРБН	Адресная.	
SB	ПУНП-2х0,5	Шлейф сигнальный.	
RS	ТПП-10х2х0,5	Интерфейсная RS-485.	

				Заказчик: ОП-ПС				
				Реконструкция детского дошкольного учреждения на 150 мест № 6 в Сариасийском районе в МФИ "Афросиёб" Сурхандарьинской области				
Должность	Ф.И.О	Подпись	Дата					
ГИП	Нурмаматов Х			Здания ДОО на 150 мест		стадия	Лист	Листов
Исполн	Кузютина С					Р.П.	1	5
				Общие данные		"Жануб Бино Сув Қурилиш Лойиҳа" МЧЖ		

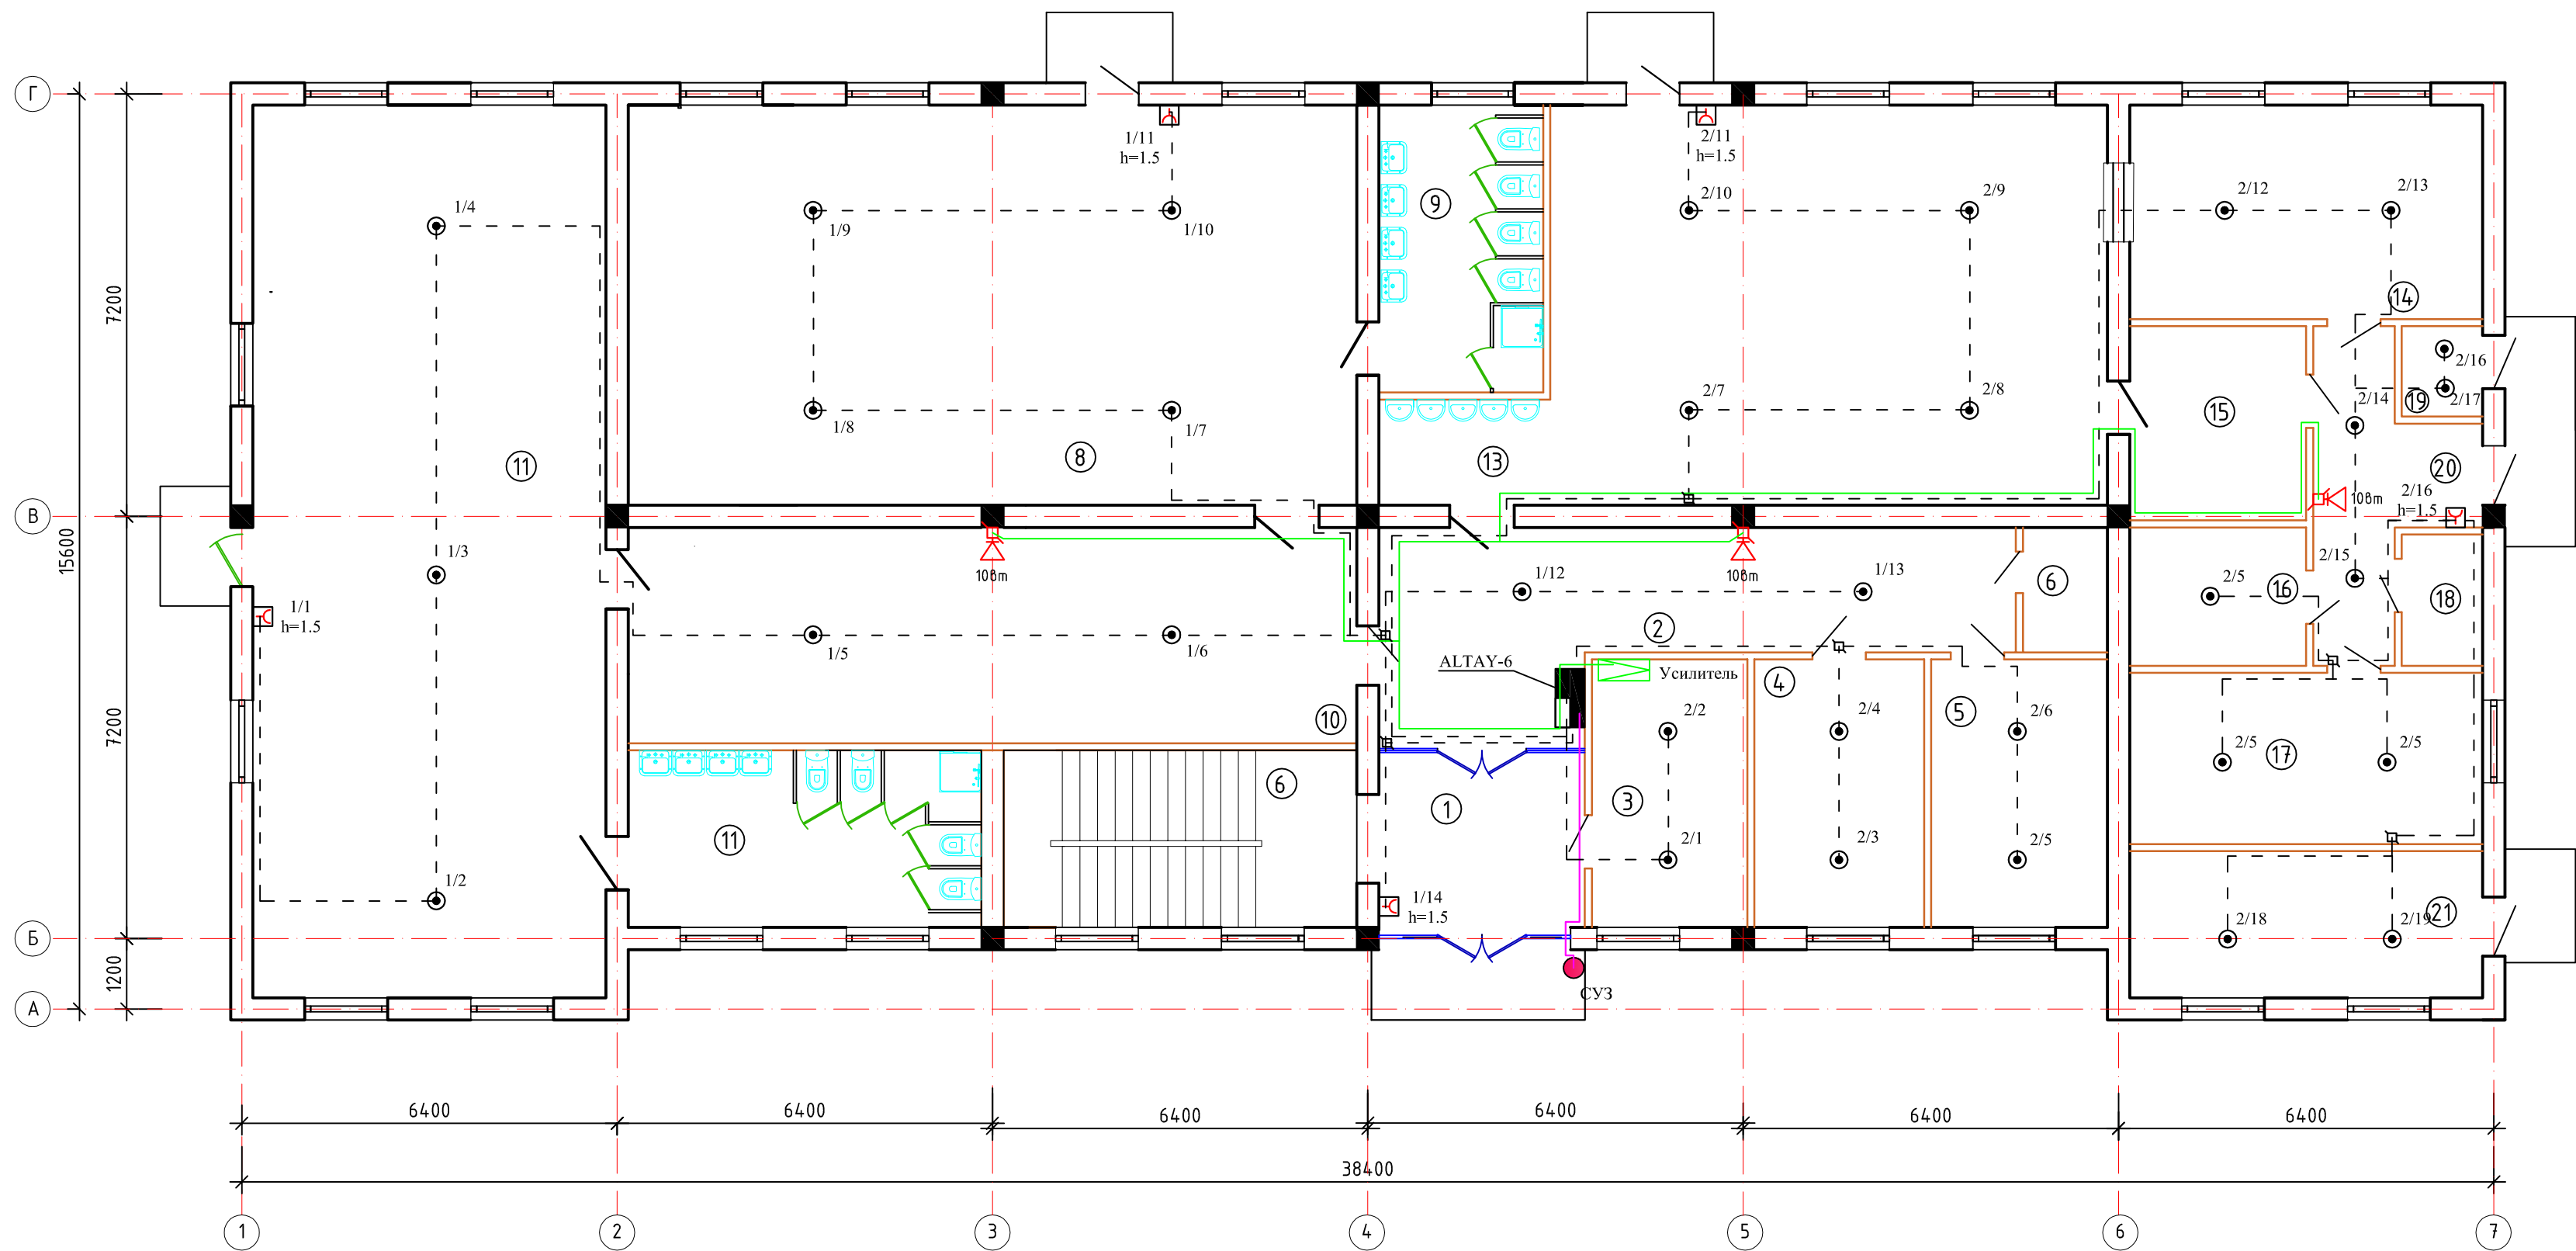

Экспликация помещений 1-го этажа			
№ п/п	Наименование помещений	Площадь м²	
1	Тамбур	9,68	Мрамор
2	Коридор	28,88	Мрамор
3	Заведующий	12,11	Релин.
4	Кабинет методиста	12,23	Релин.
5	Медицинский кабинет	13,73	Релин.
6	Сан. Узл для персонала	3,06	Керамич.
7	Лестничная клетка	18,18	Мрамор
8	Групповая со спальней на 30чел	84,70	Релин.
9	Умывальная с санузлом	13,72	Керамич.
10	Приемная раздевальная	45,70	Релин.
11	Групповая со спальней на 30чел	91,62	Релин.
12	Умывальная с санузлом	18,18	Керамич.
13	Обеденный зал	70,00	Керамич.
14	Кухня с раздаточной	21,79	Керамич.
15	Моечная кухонной посуды	9,96	Керамич.
16	Гардероб для персона	7,0	Релин.
17	Склад	17,54	Керамич.
18	Сан. Узл для персонала	3,08	Керамич.
19	электрощитовая	2,12	бетон
20	Коридор	11,39	Мрамор
21	Прачечный	15,05	Керамич.


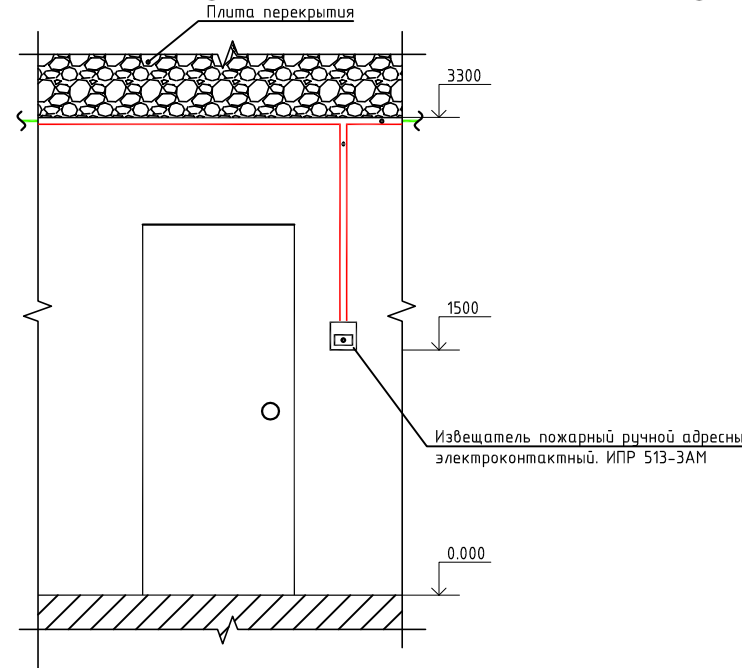


Таблица условно-графических обозначений кабельной продукции.

Обозначение	Марка кабеля	Тип линий связи	Графическое обозначение.
S	ТРБН	Адресная.	
SB	ПУНП-2х0,5	Шлейф сигнальный.	
RS	ТПП-10х2х0,5	Интерфейсная RS-485.	


				Заказчик: ОП-ПС			
				Реконструкция детского дошкольного учреждения на 150 мест № 6 в Саринском районе в МФИ "Афросиёб" Сурхандарьинской области			
Должность	Ф.И.О	Подпись	Дата	Здания ДОО на 150 мест	стадия	Лист	Листов
Гип	Нурмамаев Х				Р.П.	2	5
Исполн	Кузютина С			План оповещение о пожара и пожарная сигнализация 1-го этажа			
				"Жануб Бино Сув Қурилиш Лойиҳа" МЧЖ			

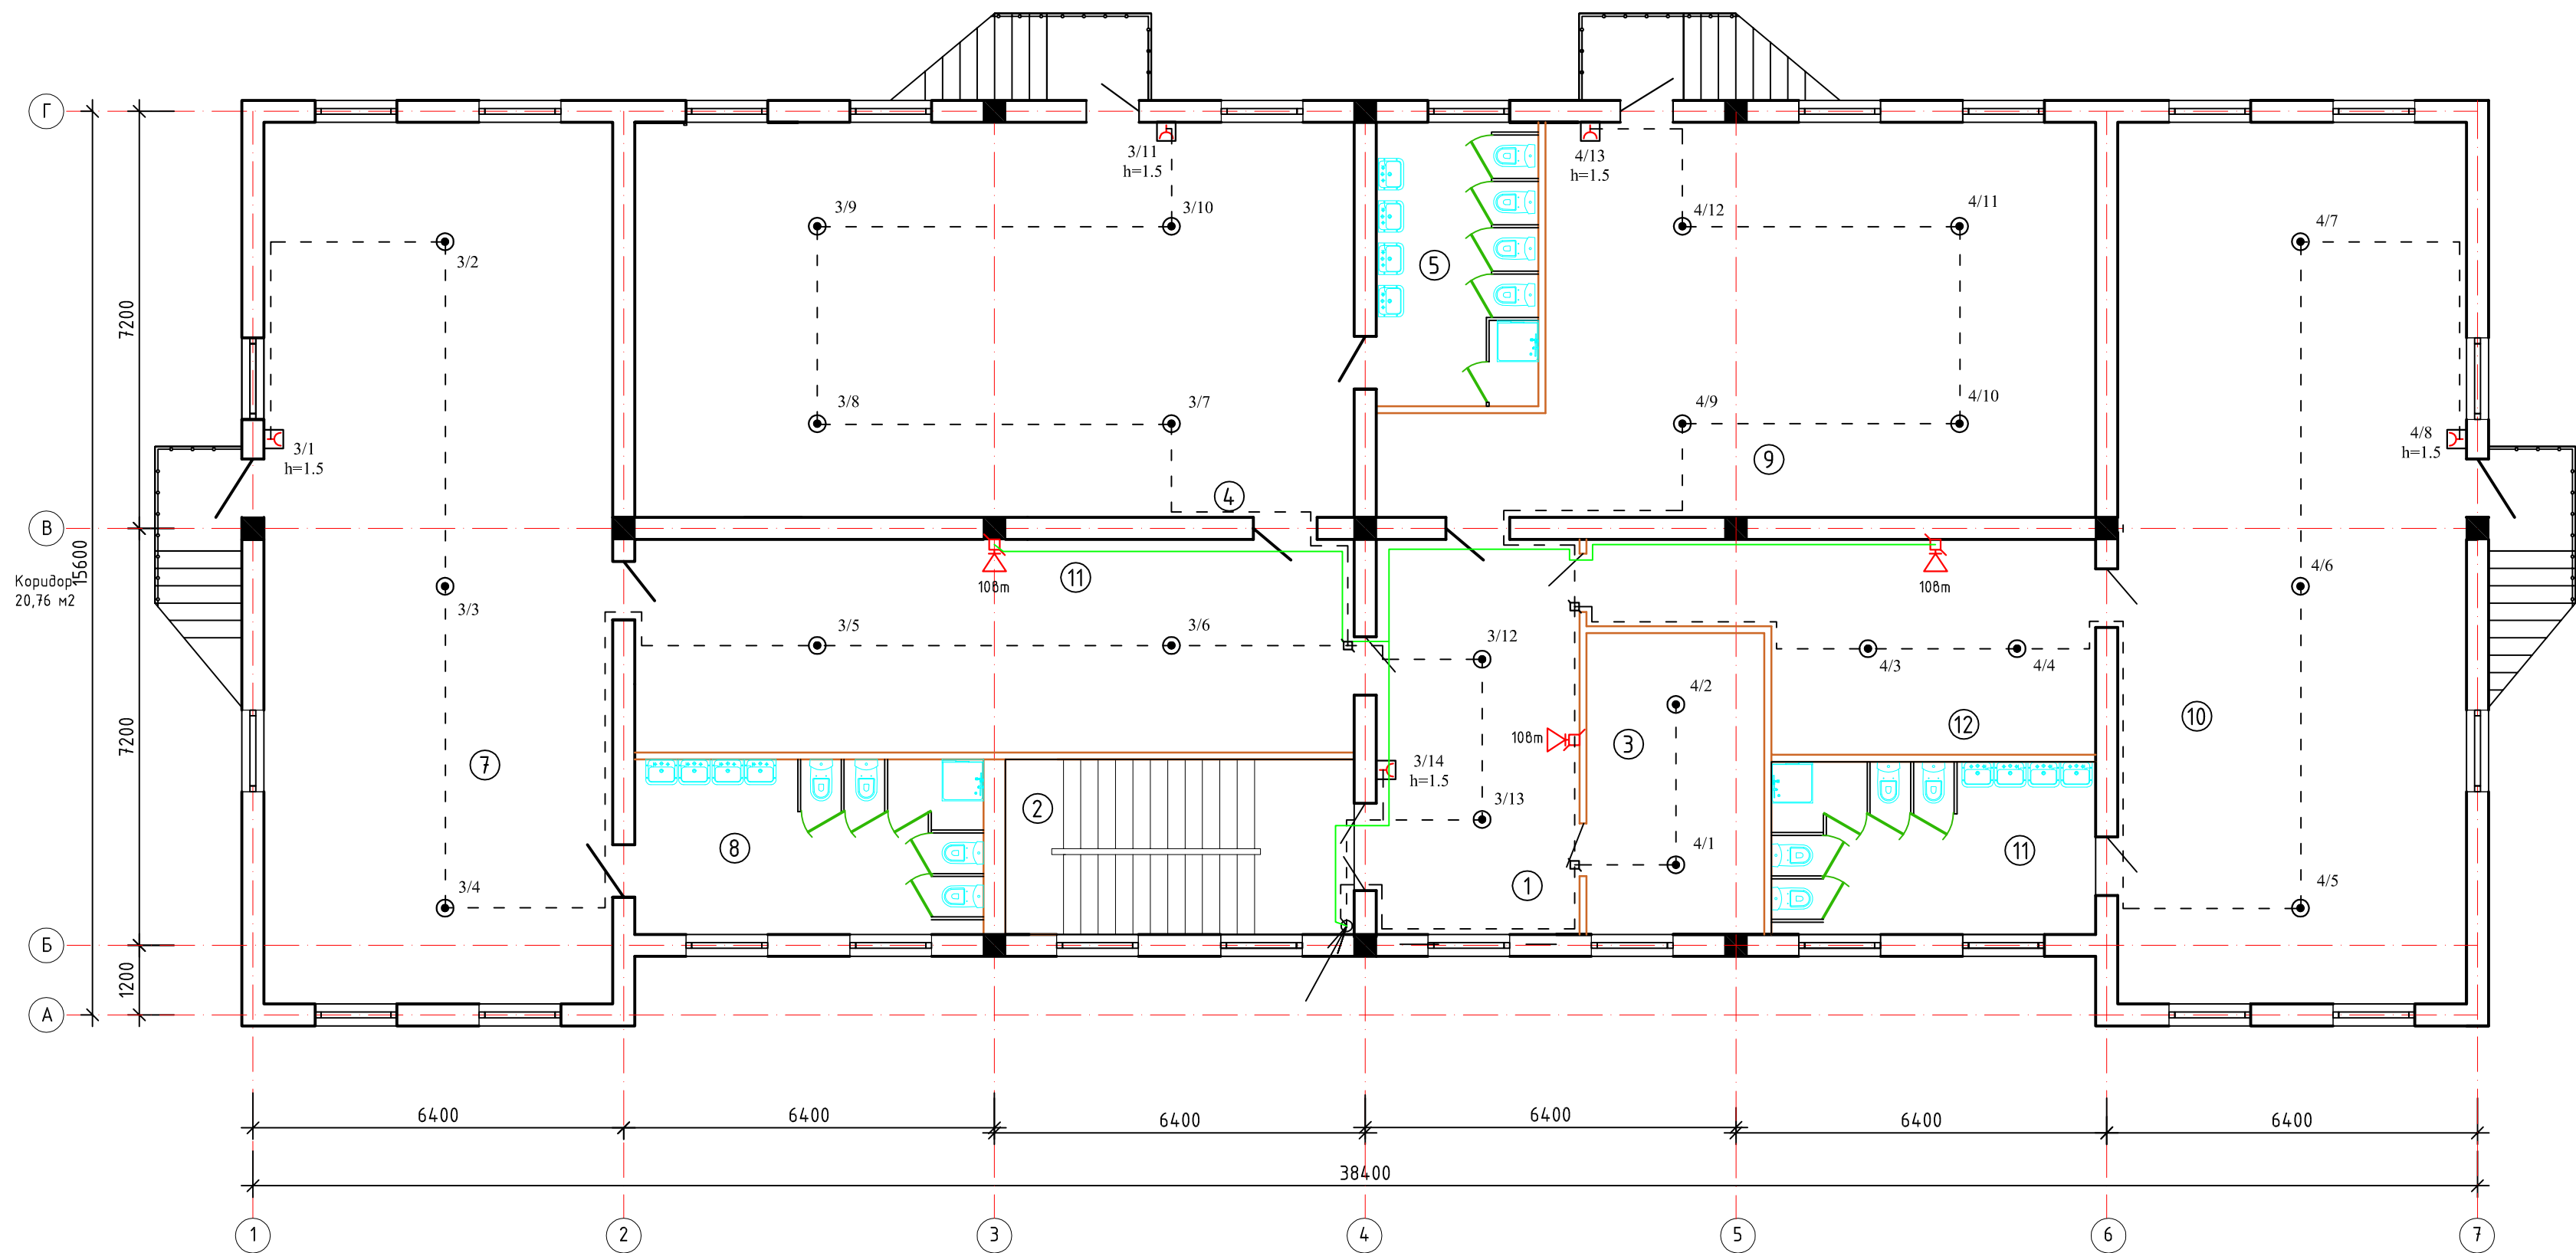

Экспликация помещений 2-го этажа			
№ п/п	Наименование помещений	Площадь м²	
1	Коридор	23,93	Мрамор
2	Лестничная клетка	18,18	Мрамор
3	Кабинет логопед	15,96	Релин.
4	Групповая со спальней на 30чел.	84,70	Релин.
5	Умывальная с санузелом	13,72	Керамич.
6	Приемная раздевальная	45,70	Релин.
7	Групповая со спальней на 30чел.	91,62	Релин.
8	Умывальная с санузелом	18,18	Керамич.
9	Универсальный зал	70,00	Релин.
10	Групповая со спальней на 30чел.	91,62	Релин.
11	Умывальная с санузелом	16,68	Керамич.
12	Приемная раздевальная	20,83	Релин.


Таблица условно-графических обозначений кабельной продукции.

Обозначение	Марка кабеля	Тип линий связи	Графическое обозначение.
S	ТРБН	Адресная.	
SB	ПУНП-2х0,5	Шлейф сигнальный.	
RS	ТПП-10х2х0,5	Интерфейсная RS-485.	

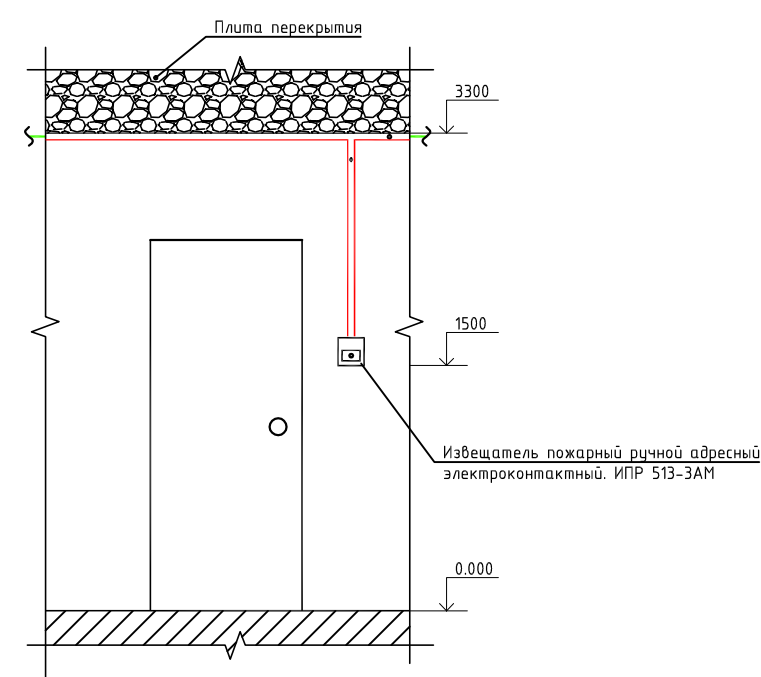

				Заказчик:			ОП-ПС
				Реконструкция детского дошкольного учреждения на 150 мест № 6 в Сариясийском районе в МФИ "Афросиёб" Сурхандарьинской области			
Должность	Ф.И.О	Подпись	Дата	Здания ДОО на 150 мест	стадия	Лист	Листов
ГИП	Нурмаметов Х				Р.П.	3	5
Исполн	Кузютина С			План оповещение о пожара и пожарная сигнализация 2-го этажа			"Жануб Бино Сув Қурилиш Лойиҳа" МЧЖ

Ёнзин датчиклари схемаси режаси

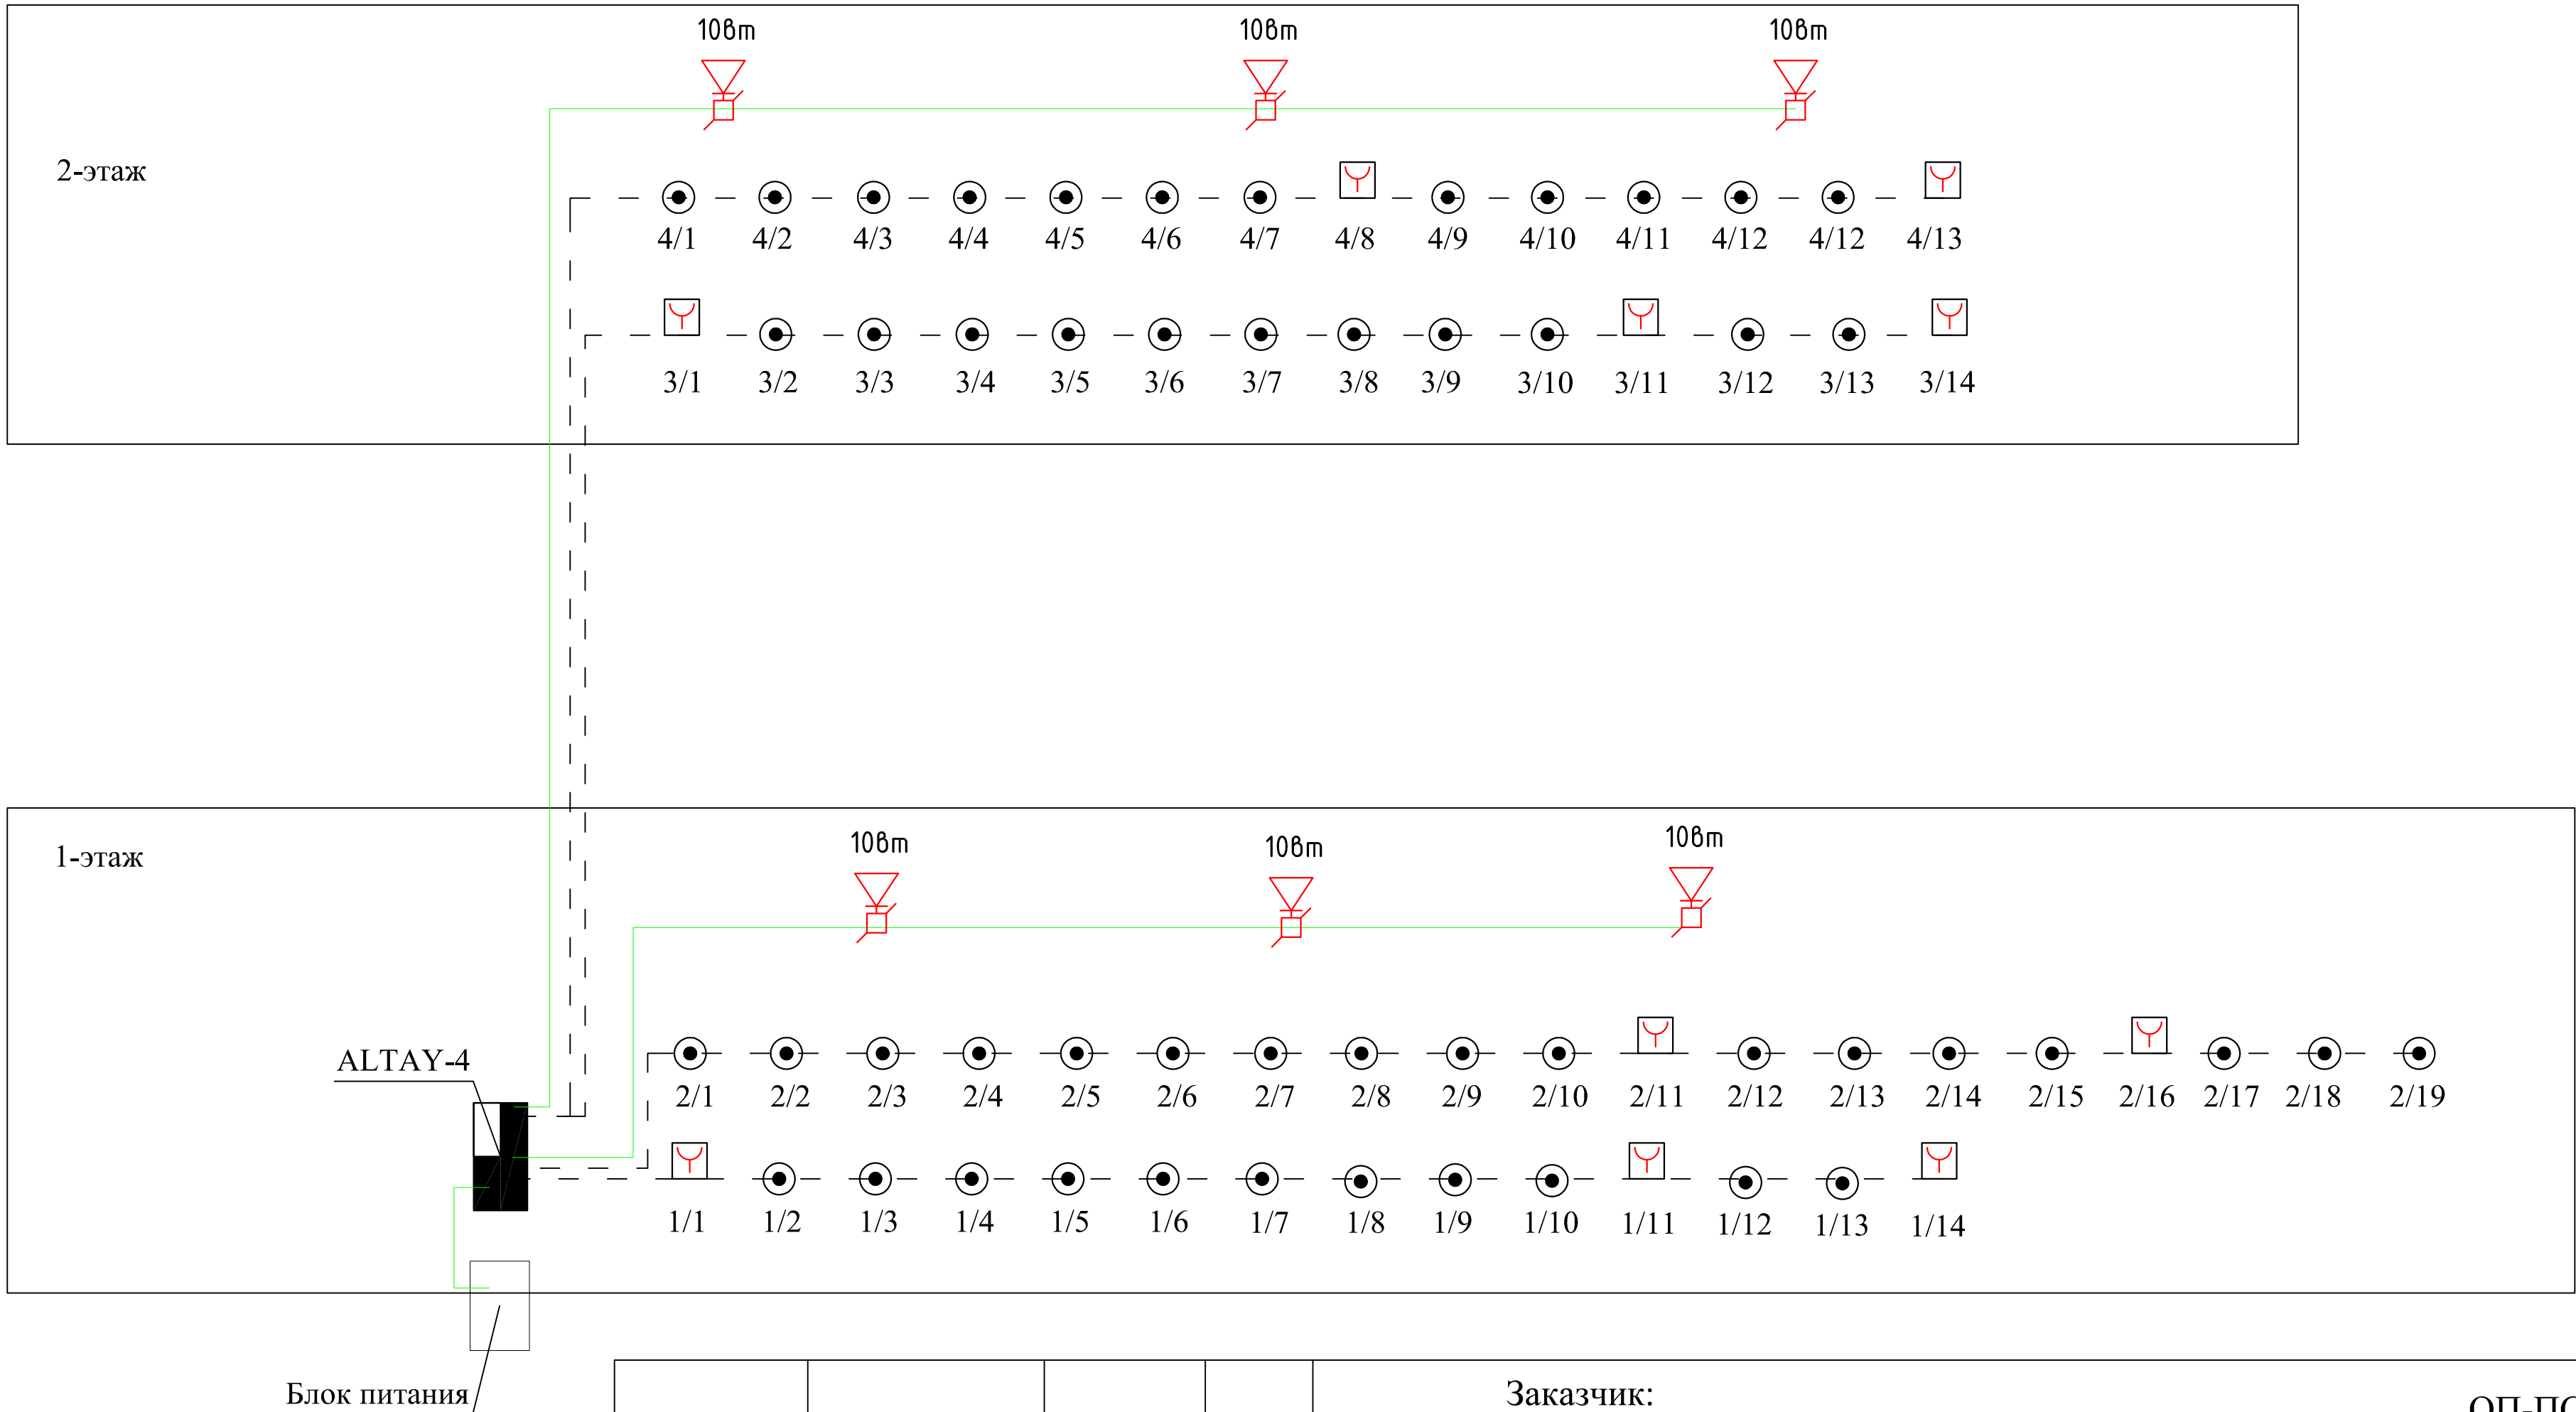

				Заказчик:				ОП-ПС		
				Реконструкция детского дошкольного учреждения на 150 мест № 6 в Сариасийском районе в МФИ "Афросиёб" Сурхандарьинской области						
Должность	Ф.И.О	Подпись	Дата	Здания ДОО на 150 мест				стадия	Лист	Листов
ГИП	Нурмаматов Х							Р.П.	4	5
Исполн	Кузютина С									
				Схема пожарных датчиков				"Жануд Бино Сув Қурилиш Лойиҳа" МЧЖ		

