


План локальной вычислительной сети и телефонизация 1-этажа. М 1:100

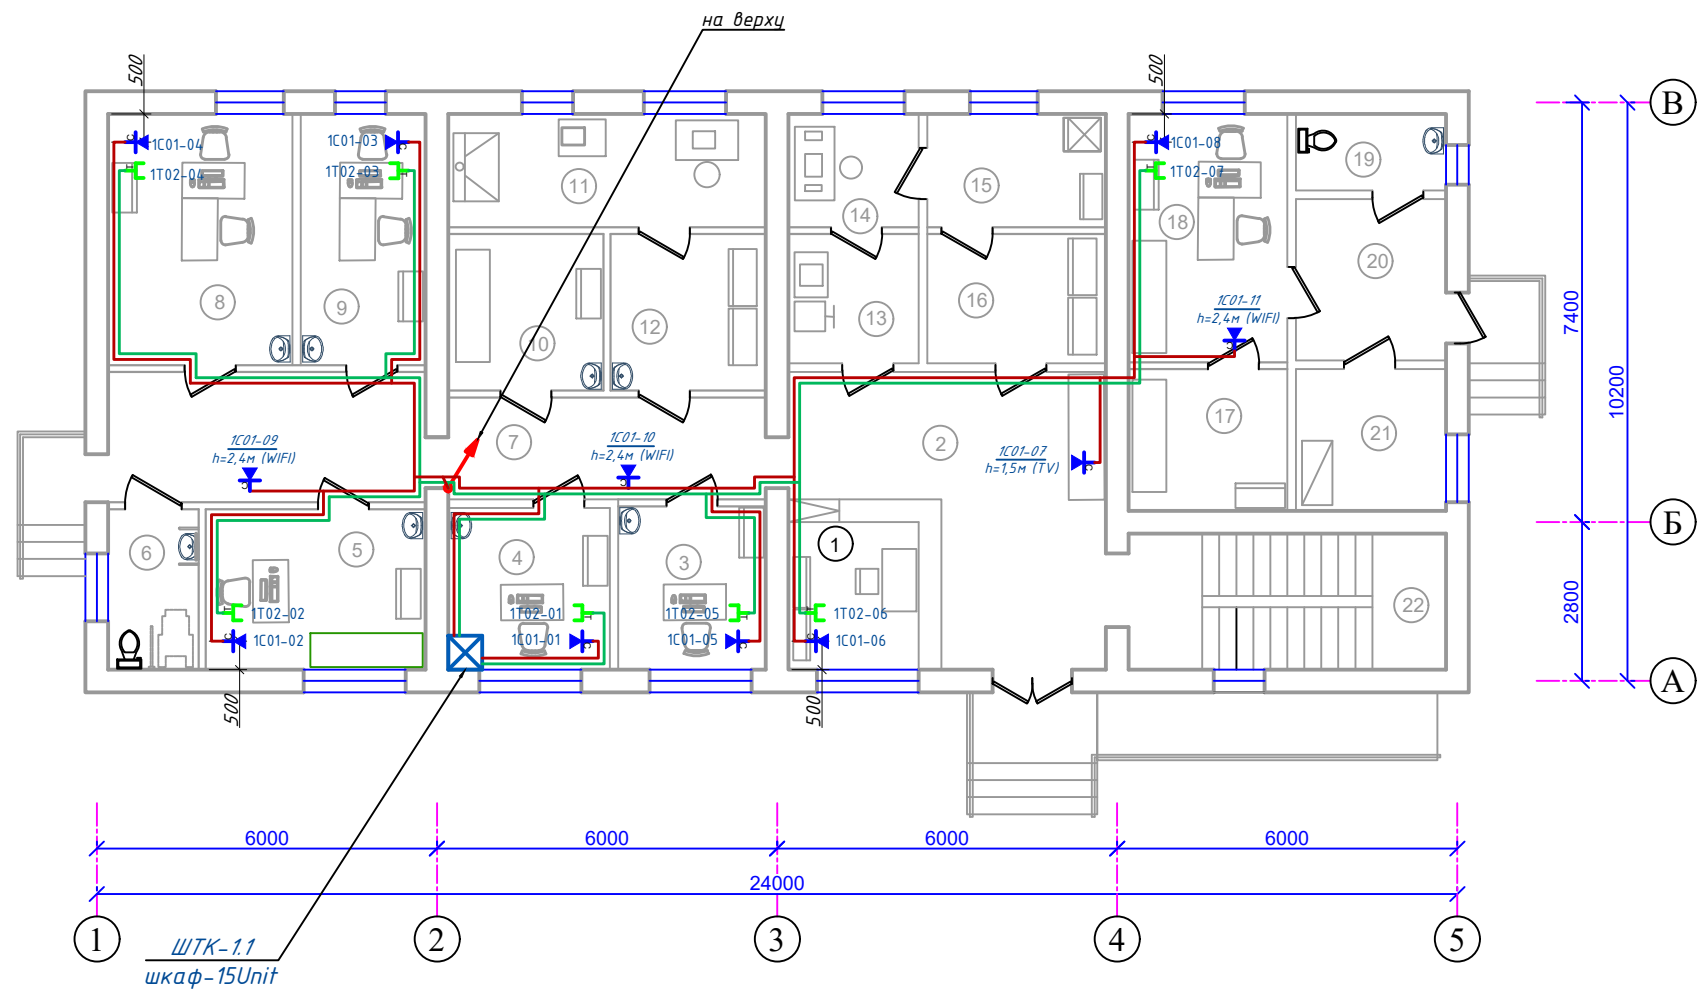

Экспликация помещения 1-этаж.

№	Наименование помещения	Примеч. м²
1	Рейхатона	
2	Фойе	
3	Оилавий шифокор хонаси	
4	Оилавий поликлиника мудири хонаси	
5	Хирург врач хонаси	
6	Сан.узел для инвалидов	
7	Коридор	
8	Стоматолог врач хонаси	
9	Акушер гинеколог врач хонаси	
10	Юкумли касалликларга гумон килинган беморлар хонаси	
11	Лаборатория	
12	Лаборатория	
13	Стерилизация хонаси	
14	Стерилизация хонаси	
15	Стерилизация хонаси	
16	Стерилизация хонаси	
17	Кийим алмаштириш хонаси (ходимлар учун)	
18	Она ва бола хонаси	
19	Сан.узел	
20	Коридор	
21	Электрошит хонаси	
22	Лестничная клетка	

Номер шкафа
Буквенные обозначения (Сеть интернет)
Номер шкафа
Буквенные обозначения (Телефонная линия)

1C01-01
1T02-01


Номер коммутатор
Номер Розетка
Номер коммутатор
Номер Розетка

Сопротивление контура заземления электрошита 0.4 кВ 4 Ω , а серверная в любое время должно быть не более 4 Ω (Проект кон. заземления учтена в раз. ЗОМ).

В случае, если при измерении полномочной электротехнической лабораторией сопротивление контура заземления окажется более нормы, необходимо расширить периметр, а также заботиться дополнительные электроды вплоть до получения нормативного значения.

- Примечания.
- Все кабели маркируются в соответствии с кабельным журналом. Маркировочные надписи производятся черным маркером на каждом конце кабеля четко и разборчиво.
 - Прокладка кабеля осуществляется скрыто, под стенами внутри ПВХ гофр. трубе $\Phi 20$ мм.
 - Для подключения сетевой и телефонной розетки использовать оконечные разъемом RJ-45 Модуль FTP/STP cat. 5е кабели.
 - Сетевой и телефонная розетка установить на отметке от уровня пола: для кабинетах - 0.4м, для класса информатики - 0.6м, для классах - 1.8м, для WI-FI - 2.4м.
 - ПВХ гофр. трубе или трубки ПНД крепятся к перегородкам ПВХ клипсами. Расстояние между местами крепления не должно превышать 500 мм. Не допускается крепить элементы кабельной сети к конструкциям фальшпотолка.
 - Все кабели прокладываются параллельно или перпендикулярно основным архитектурным линиям помещения (здания).
 - Прокладка в одном гофрошланге или трубе ПНД совместно силовых и слаботочных кабелей не допускается.

Подключение телефонной и сетевой розетки к UTP кабелю.

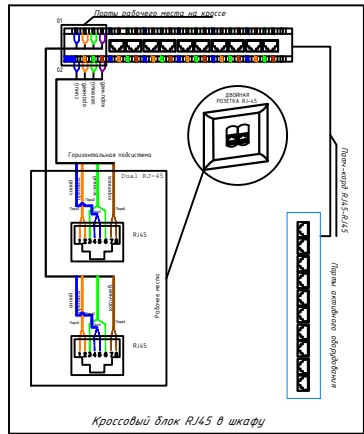

Условные обозначения		
№	Обозначения	Наименование
1		Телекоммуникационный шкаф
2		Коммутатор
3		Оптическая патч панель (Кросс оптический "19" (ШКОС))
4		Патч панел
5		Wi-Fi точка доступа
6		Сетевой розетка
7		Телефонная розетка
8		Сетевой кабель F/UTP cat.5e 4x2x0,52mm
9		Проектируемый Волоконно-оптический кабель - ОКТ-8
10		Проектируемый ПВ-0,38-1x4mm² для заземления ШТК
11		Сетевой кабель F/UTP cat.5e 4x2x0,52mm внутри кабельном лотки
12		Сетевой кабель F/UTP cat.5e 4x2x0,52mm внутри ПВХ кабельном коробе
12		Сетевой кабель F/UTP cat.5e 4x2x0,52mm под полами внутри п/э трубе

Синий
Оранжевый
Зеленый
Коричневый

						Дог. № ____/____ от _____.2026г			ЛВС+ТФН		
						Мирзаобод тумани тиббиёт дirlашмасига қарашли "Йулдошобод" МФЙдаги "Йулдошобод" оилавий шифокорлик пунктини реконструкция қилиш (мавжуд 50 қатновли бинони 1-тип ОПга мослаштириш)					
Изм	Изм	№ док	Лист	Подпись	Директор	Здания семейного врачебного пункта.		Стадия	Лист	Листов	
Директор		Эшмурадов Д.			ГИП			Эшмурадов А.	РП	3	8
Разраб.		Тешаев Ф.									
Н.контроль						План локальной вычислительной сети и телефонизация 1-этажа. М 1:100		"INNOVATION UMUMIY LOYIHA" OOO г.Гулистан 2026 г.			

Формат А3+