


Структурная схема организации сетевой связи ШТК-1.

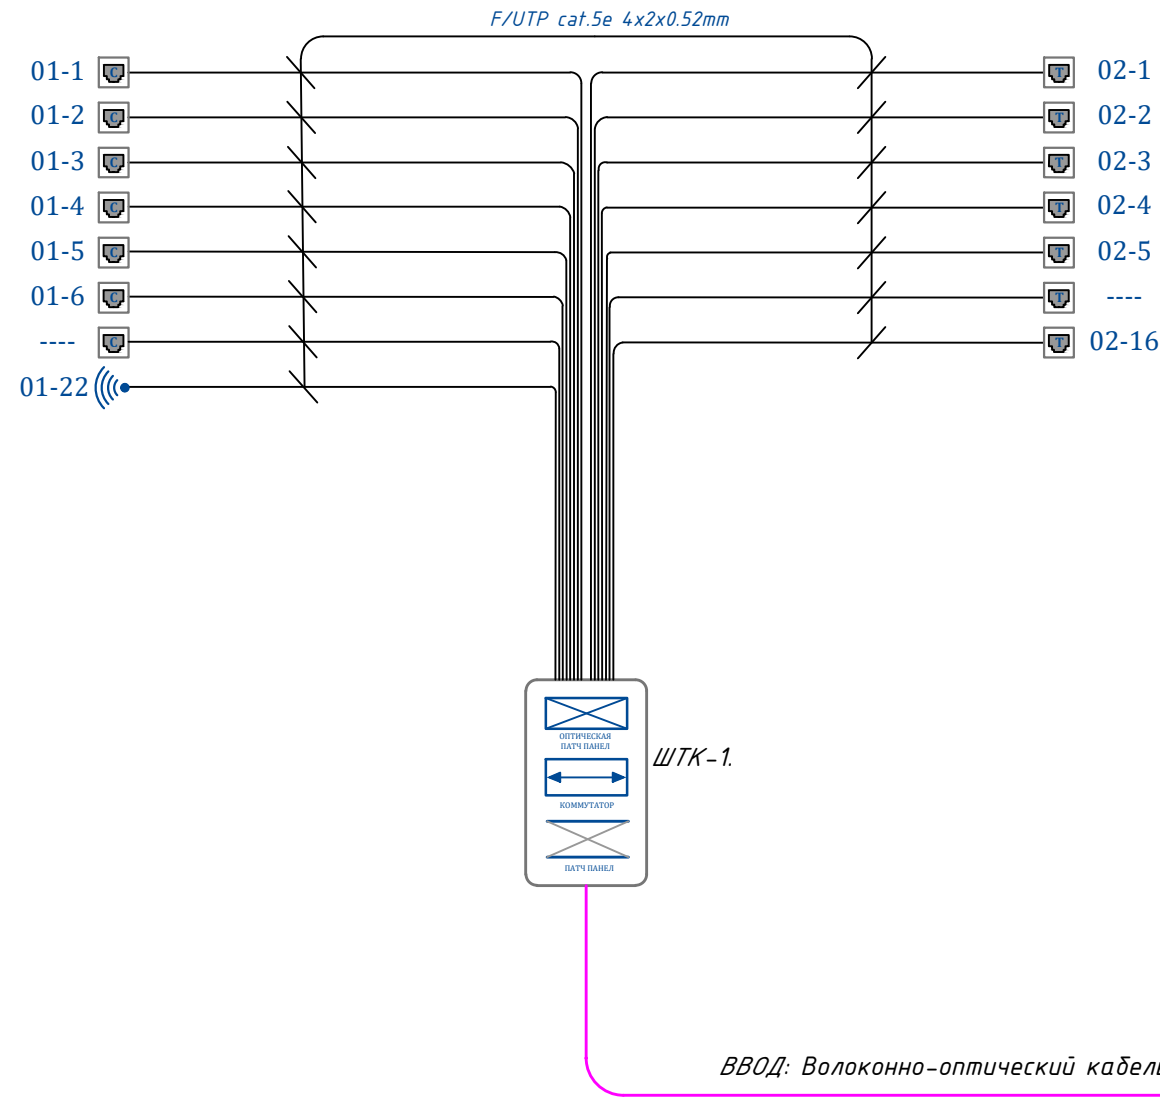


Оптическая патч панель
(Кросс оптический "19" (ШКОС))

Коммутатор

Патч панель

Wi-Fi точка доступа

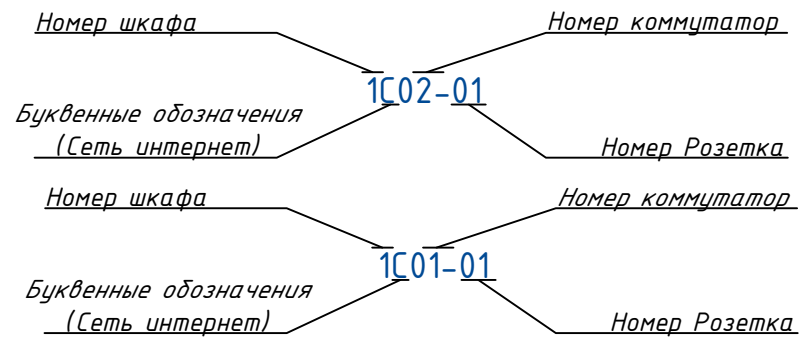

Примечание:
Каждое рабочее место оснащается блоком розеточным на два модуля, типа RJ-45 встроенным в пластиковый короб. К каждому слаботочному модулю розеточного блока подводится отдельный кабель и терминируется в него. В качестве горизонтального применяется 4-х парный медный кабель типа F/UTP кат.5е в изоляции ПВХ. В телекоммуникационных шкафах в качестве горизонтального кросса применяются 8-х портовые коммутационные панели кат. 6е с незранированными модулями. На задней стороне панелей терминируются горизонтальные кабели, а коммутирование осуществляется с лицевой стороны с помощью коммутационных шнуров. Магистральная кабельная система состоит из магистральных кабелей и коммутационного (кроссового) оборудования в телекоммуникационных шкафах. В качестве горизонтального применяется 4-х парный медный кабель типа F/UTP кат.5е в изоляции ПВХ. В телекоммуникационных шкафах в качестве магистрального кросса применяются 8-х портовые коммутационные панели кат. 6е с незранированными модулями. Система кабель провода включает в себя пластиковые короба, гофрированный пластиковый рукав, металлические сетчатые кабельные лотки. Ввод кабелей в помещение из коридора осуществляется через пробиваемые отверстия под потолком. Спуск осуществляется по вертикальному пластиковому коробу либо в стене в трубе пластиковой гладкой. Пластиковые гофрированные рукава используются, как закладные, при прокладке кабелей, проходящих через стены и для подвода небольшого числа кабелей от закладных к спускам.

						Дог. № ____/____ от _____.2026г		ЛВС+ТФН		
						Мирзаобод тумани тибдиёт бирлашмасига қарашли "Йўлдошобод" МФИдаги "Йўлдошобод" оилавий шифокорлик пунктини реконструкция қилиш (мавжуд 50 қатновли бинони 1-тип ОПга мослаштириш)				
Изм	Изм	№ док	Лист	Подпис	Дата	Здания семейного врачебного пункта.		Стадия	Лист	Листов
Директор	Эшмурадов Д.							РП	6	8
ГИП	Эшмурадов А.									
Разраб.	Тешаев Ф.									
						Структурная схема организации сетевой связи ШТК-1		"INNOVATSION UMUMIY LOYIHA" ООО г.Гулистан 2026 г.		
Н.контроль										