



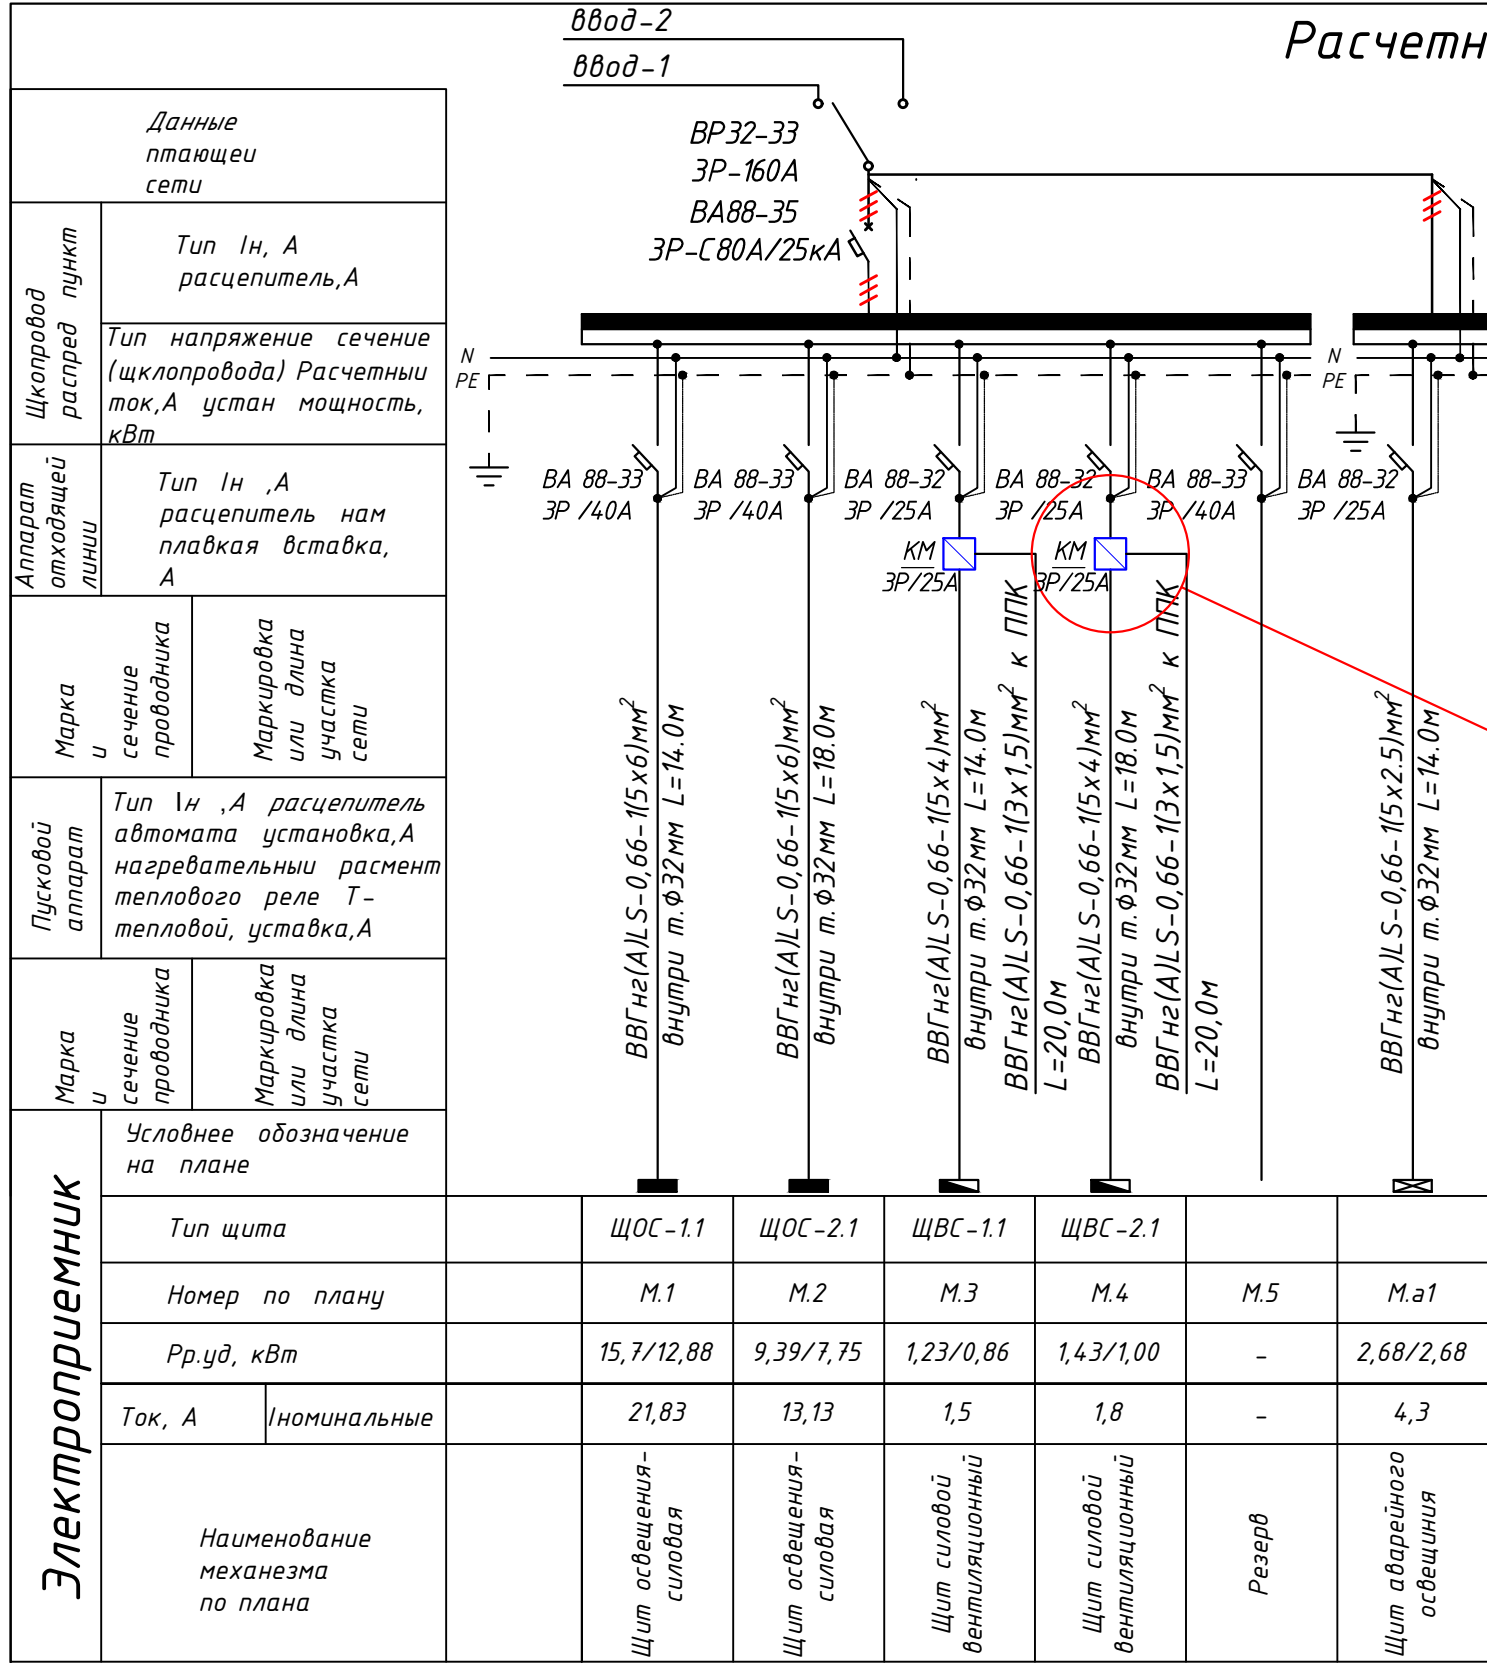

Расчетная и принципиальная схема РЩ-1

РЩ-1 (ПР11-3068 УХЛ3 IP54)
Р_у=30,43 кВт
Р_р=25,17 кВт
I_р=Р_р/0,59=42,66 А
cosφ=0,9

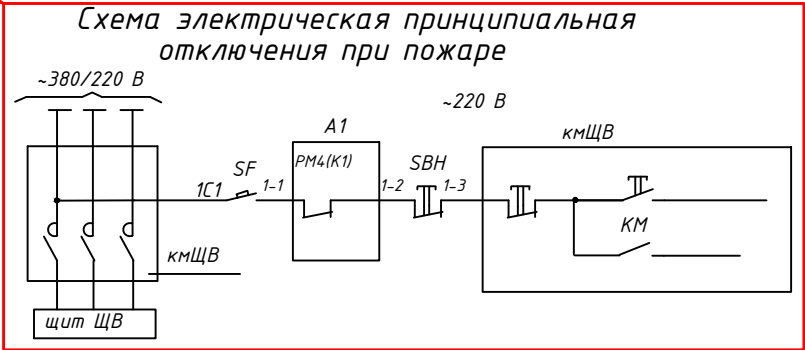

По данному проекту предусматривается релейный модуль РМ4, который устанавливается в прибор "ППК". Реле К1 модуля необходимо запрограммировать на срабатывание при поступлении сигнала "Пожар" от любого шлейфа сигнализации прибора "ППК", подключенного к датчикам пожарной сигнализации. Реле К1 при поступлении сигнала встает под напряжение и отключает пускатель, установленный перед распределительным щитом ЩВ. Автоматическое отключение дублируется дистанционным отключением с помощью кнопочного поста SBH.

- Все электрическое оборудование заземляет через 3-го жила кабеля.
- Длины, указанные кабельной линии не служат основанием для нарезки кабелей.
- Кабели отрезаются по фактически промеренной трассе.

Потребность кабелей и проводов				Потребность труб		
Число и сечение жил, напряжение	Марка-длина, м			Обозначение по стандарту	Диаметр по стандарту мм	Длина м
	ВВГнг(A)LS	ПУГНП-0,38	ППВ-0,38			
(5х2,5)мм ² ; ~660В	14	-	-	Гофротруба из ПВХ	φ20	-
(5х4)мм ² ; ~660В	32	-	-	Полиэтиленовая труба	φ32	70
(5х6)мм ² ; ~660В	32	-	-	Полиэтиленовая труба	φ40	-
(5х10)мм ² ; ~660В	-	-	-	Кабельный лоток	PNK-300	-

Дог. № ___/___ от ___.2026г					ЭОМ		
Мирзаобод тумани тибдиёт дirlашмасига қарашли "Йулдошобод" МФИдаги "Йулдошобод" оилавий шифокорлик пунктини реконструкция қилиш (мавжуд 50 қатновли динони 1-тип ОПга мослаштириш)							
Изм	Изм	№ док	Лист	Подпись	Здания семейного врачебного пункта.		
Директор	Эшмурадов Д.				Стадия	Лист	Листов
ГИП	Эшмурадов А.				РП	11	16
Разраб.	Тешаев Ф.						
Н.контроль					Расчетная и принципиальная схема РЩ-1		
					"INNOVATION UMUMIY LOYIHA" OOO г.Гулистан 2026 г.		