

"Мароканд Бунёдкор Курилиш" МЧЖ

Buyurtmachi: "SAMARQAND VILOYATI HOKIMLIGI "YAGONA
BUYURTMACHI XIZMATI"" DAVLAT UNITAR
KORXONASI

**Қўшработ тумани Фавқулотда вазиятлар бўлими биносини
реконструкция қилиш ҳамда 4 та махсус автомобилга мўлжалланган
ёнғин- қутқарув қисми биноси қурилишини лойиҳалаштириш**

ISHCHI LOYIHA

ёнғин- қутқарув қисми биноси

ALBOM

loyiha takibi:

ПС-ПОЖАРНАЯ СИГНАЛИЗАЦИЯ.

SAMARQAND 2026 y.

"Мароканд Бунёдкор Курилиш" МЧЖ

Buyurtmachi: "SAMARQAND VILOYATI HOKIMLIGI "YAGONA
BUYURTMACHI XIZMATI"" DAVLAT UNITAR
KORXONASI

**Қўшработ тумани Фавқулотда вазиятлар бўлими биносини
реконструкция қилиш ҳамда 4 та махсус автомобилга мўлжалланган
ёнғин- қутқарув қисми биноси қурилишини лойиҳалаштириш**

ISHCHI LOYIHA

Direktor

Bosh muhandis

Loyiha bosh muhandisi

Davlatov N.

Yarmatov B.

Alimov J.

SAMARQAND 2026 y.

Ведомость рабочих чертежей основного комплекта

№	Наименования	лист
	Общие данные	
1	Общие данные	1
2	Схема расположения устройств и кабельный таблица.	2
3	План расположение пожарных извещателей 1-этажа.	3
4	План расположение пожарных извещателей 2-этажа.	4
5	План расположение пожарных оповещателей 1-этажа.	5
6	План расположение пожарных оповещателей 2-этажа.	6
7	Спецификация оборудования, изделий и материалов	7

Ведомость ссылочных и прилагаемых документов

Обозначение	Наименования	Примечание
	Нормативные ссылки	
ШНК 2.04.09-07	Пожарная автоматика зданий и сооружений	
ШНК 2.04.20-98	Устройства связи, сигнализации и диспетчеризации инженерного оборудования жилых и общественных зданий.	
МКН 13:2008/0 zAAA ВСН 116-87/ЦНТМИ/ Приказ Уз.АСИ от 07.05.2008 № 135	Инструкция по проектированию линейно-кабельных сооружений связи.	
ГОСТ 12.1.030.-81	Система стандартов безопасности труда (ССБТ). Электробезопасность. Защитноезаземление. Зануление."	
Пособие к КМК 2.01.18-2000*	По проектированию зданий с учетом новых нормативов расхода энергии"	
RDPB 01-001:2007	«Автоматические системы пожаротушения. Требования к размещению. Правила производства и приемки работ»	
RDPB 01-002:2007	«Установки пожарной сигнализации. Требования к размещению. Правила производства и приемки работ»	
VSN 25-09.68-85	«Правила производства и приемки работ установки охранной, пожарной и охранно-пожарной сигнализации»	
РДПБ 01-004:2010	Установки пожаротушения, пожарной и охраной сигнализации обозначения условные графические"	
МКН03-2006/УзАСИ	Инструкция по монтажу сооружений и устройств	

Для предупреждения возможности развития пожара, предусматривается устройство системы пожарной сигнализации.

В качестве приемного устройство системы пожарной сигнализации принять пульт пожарной сигнализации типа ALTAУ-12. Станцию пожарной сигнализации намечено разместить на стене на высоте 1,5 м от уровня пола, в пожарном посту.

Питание устройство ALTAУ-12 предусматривается от сети переменного тока 220В, от щита ГРЩ.

Заземление выполнить подключением к заземляющей клемме щита аварийного освещения. Заземление электрооборудования выполняется путём зануления из левого провода. Резервное питание прибора ПС предусматривается от встраиваемой аккумуляторной батареи 12 В. При этом при отключении основного питания от сети прибор ПС автоматически переходит на питание от аккумулятора, которая обеспечивает его автономную работу в течении 8 часов.

Оповещение о пожаре предусматривается при помощи светозвукового сигнального устройства (СУЗ), на который с прибора ПС идет провод марки проводом ПУГНП 2Х0,75мм² и прокладываются скрыто под слоем штукатурки.

В качестве датчиков пожарной сигнализации предусматривается как дымовые датчики ИП-212-141-Рубеж, ручной ИПР (ИПР-513-10). Ручной извещатели размещается на стена на высоте 1,5м от пола. Извещатели пожарной сигнализации дымовые датчики ИП-212-141 Рубеж 2,5 метров от стены, 3 метров друг от друга и не ближе 0,5 м от светильников. Перед помещением при необходимости, где дымовые датчики ИП-212-141-Рубеж, устанавливается разветвительные коробки УК-2П.

Сети пожарной сигнализации выполняются однопарными проводами марки ТРП 1х2х0,5, открыто по строительным конструкциям, на высоте не ниже 2,5м от пола.


Точечные пожарные извещатели, кроме извещателей пламени, следует устанавливать, как правило, под перекрытием. При невозможности установки извещателей непосредственно под перекрытием допускается их установка на стенах, колоннах и других несущих строительных конструкциях, а также крепление на тросах.

Технические решения, принятые в чертежах, соответствуют требованиям экологических, санитарно-гигиенических, противопожарных и других норм, действующих на территории Республика Узбекистана и обеспечивают безопасную для жизни и здоровья людей эксплуатацию объекта при соблюдении предусмотренных рабочими чертежами, мероприятий.

Г.И.П

						Буюртмачи: Samarqand viloyati hokimligi “Yagona buyurtmachi xizmati” DUK			ПС
						Қўшрабoт тумани Фавкулoтда вазиятлар бўлими биносини реконструкция қилиш ҳамда 4 та махсус автомобилга мўлжалланган ёнғин- кутқарув қисми биноси қурилишини лойиҳалаштириш			
Изм.	Кол.уч	Лист	№ док	Подп.	Дата				
						ёнғин- кутқарув қисми биноси	Стадия	Лист	Листов
ГИП.	Алимов Ж.				2026г		РП	4	
Исполн.	Ахмедов. С				2026г				
Проверил.	Алимов Ж				2026г	Общие данные.	Мароканд Бунёдкор Қурилиш МЧЖ		


ПЛАН ПОДВАЛЬНОГО ЭТАЖА

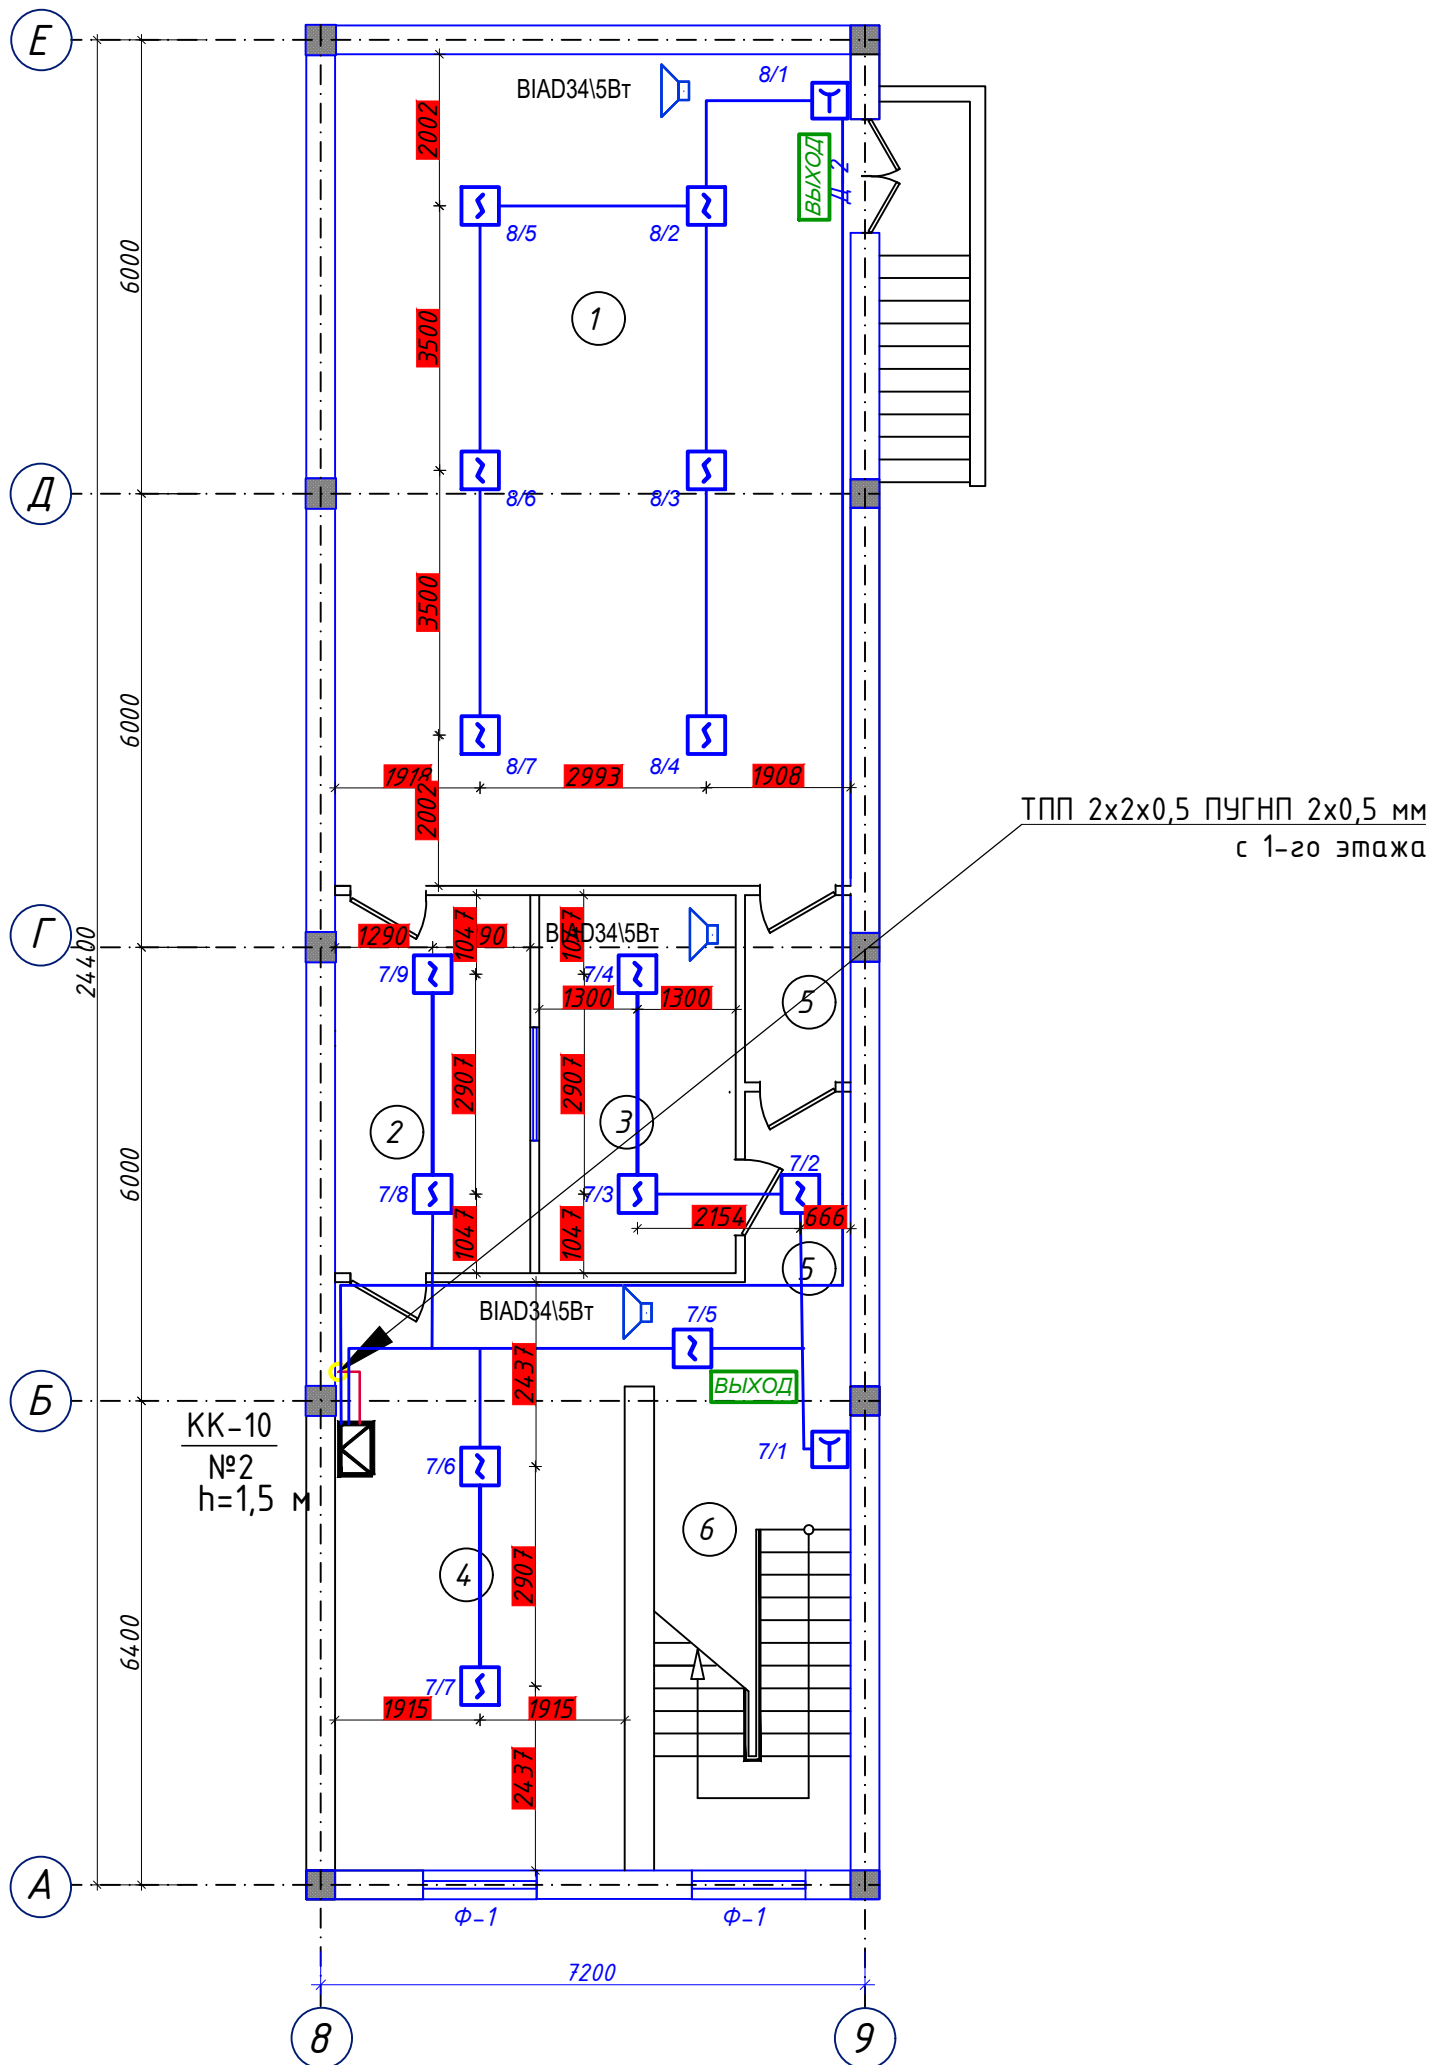


Экспликация помещений

N п/п	Наименование	Площ. м²
1	Дима камера	75.0
2	подготовительный кабинет	11.1
3	Оборудование дымовой камеры	4.1
4	Учебная комната инструктора	6.5
5	Тренажерный зал	30.6
6	Коридор	10.4
7	Лестничная клетка	15.7

Узел №1

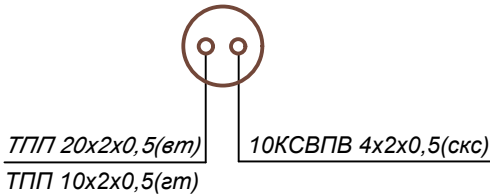

						Буюртмачи: Samarqand viloyati hokimligi “Yagona buyurtmachi xizmati” DUK				ПС		
						Қўшработ тумани Фавқулотда вазиятлар бўлими биносини реконструкция қилиш ҳамда 4 та махсус автомобилга мўлжалланган ёнғин- кутқарув қисми биноси қурилишини лойиҳалаштириш						
Изм.	Кол.уч	Лист	№ док	Подп.	Дата				Стадия		Лист	Листов
ГИП.	Алимов Ж.				2026г	ёнғин- кутқарув қисми биноси			РП		4	
Исполн.	Ахмедов. С				2026г							
Проверил.	Алимов Ж				2026г	План магистральных и силовых сетей подвала			Мароканд Бунёдкор Курилиш МЧЖ			

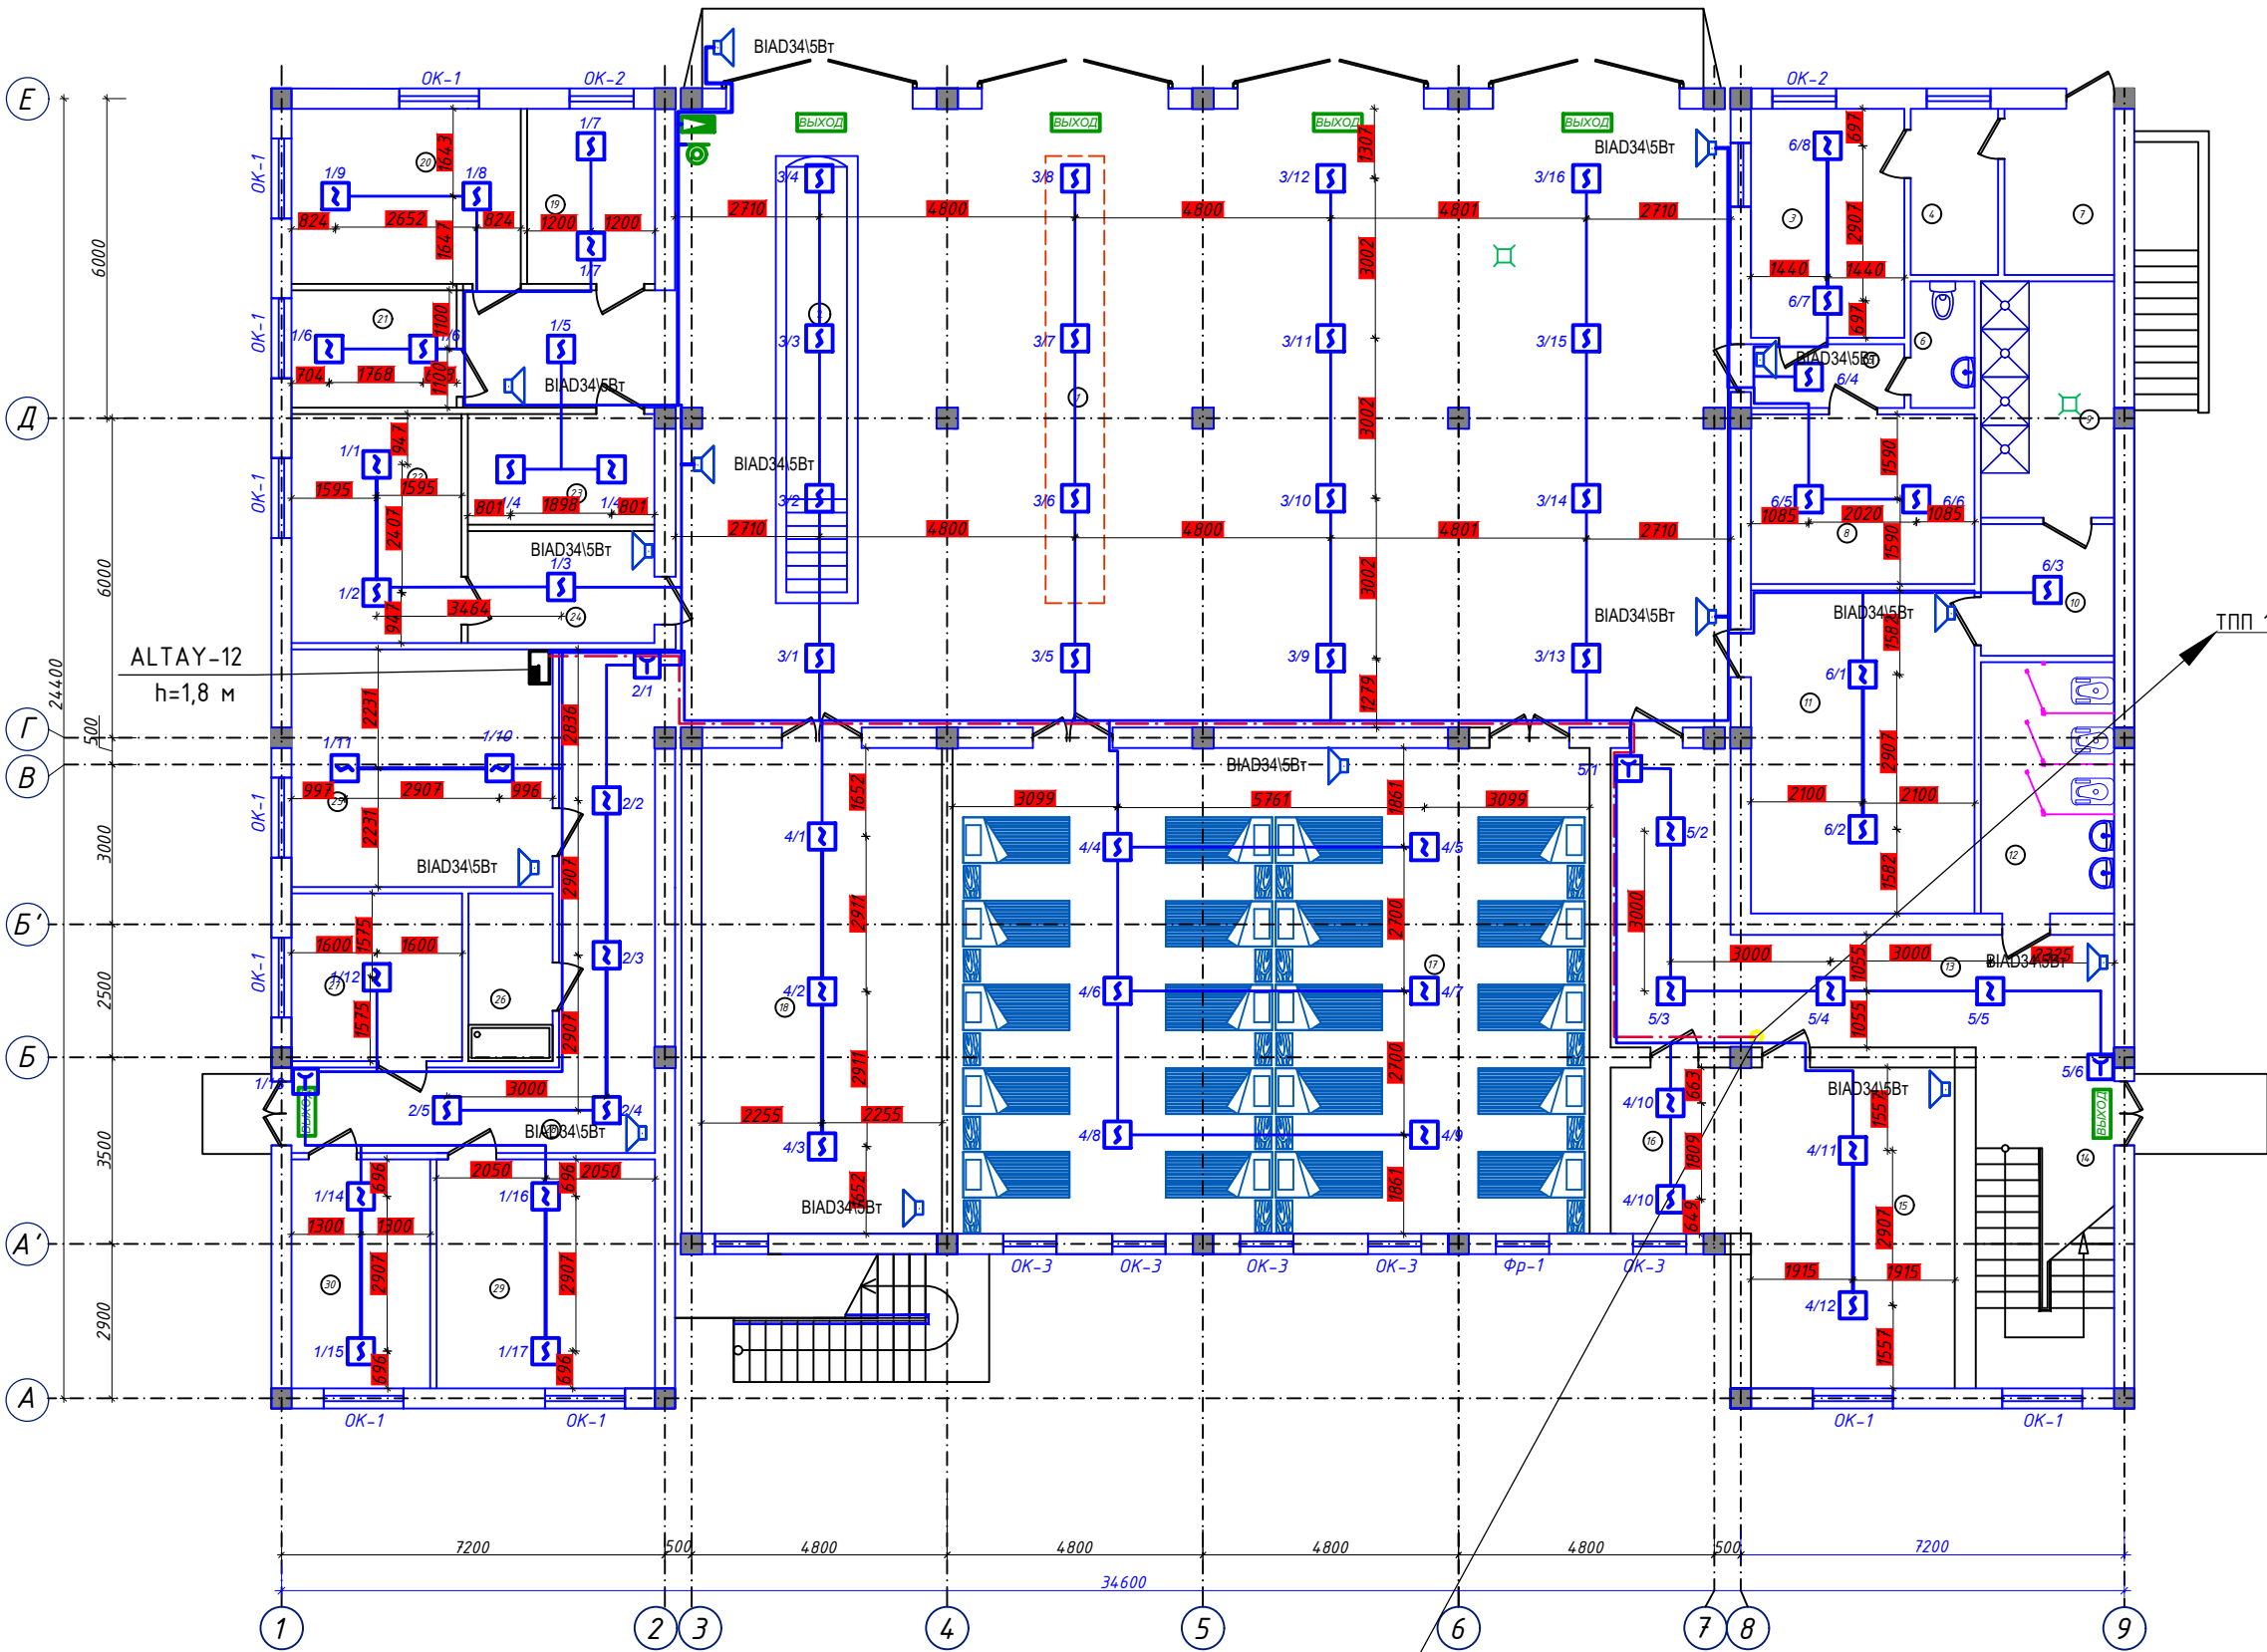

Экспликация помещений		
N п/п	Наименование	Площ. м²
1	Помещение пожарной техники	229.9
2	Пост техобслуживания со смотровой канавой	
3	Диспетчерская	12,4
4	Комната персонала диспетчерской	5,1
5	Коридор	3,80
6	Санузел	2,86
7	технические помещения	6,43
8	Кабинет начальника дежурной смены	8,0
9	Душевые	11,1
10	Раздевалка	6,2
11	Гардероб на 40 мест	25,5
12	Сан. узел муж.	11,8
13	Коридор	27,8
14	Лестничная клетка	16,6
15	Комната приема пищи	23,1
16	Кухня	8,2
17	Комната отдыха дежурной смены	108,2
18	Учебный класс	40,2
19	Аккумуляторная	7,9
20	Тех. пост	14,2
21	Электрощитовая	7,0
22	Помещение для ремонта пожарных рукавов	13,6
23	Комната старшего техника	7,3
24	Помещение для хранения пожарных рукавов	7,3
25	Кабинет начальника части	22,0
26	Комната уборочного инвентаря	5,0
27	Помещение	10,1
28	Коридор	25,7
29	Склад	17,6
30	Контрольный пост ГДЗС	11,2


ПРИМЕЧАНИЕ
Данный лист читать совместно с листами АС-4,5,6,7.

Узел №1

ТПП 20x2x0,5(ем)
ТПП 10x2x0,5(ем)

						Буюртмачи: Samarqand viloyati hokimligi “Yagona buyurtmachi xizmati” DUK			ПС	
						Қўшрабт тумани Фавқулотда вазиятлар бўлими биносини реконструкция қилиш ҳамда 4 та махсус автомобилга мўлжалланган ёнгин- қутқарув қисми биноси қурилишини лойиҳалаштириш				
Изм.	Кол.у	Лист	№ док	Подп.	Дата	ёнгин- қутқарув қисми биноси		Стадия	Лист	Листов
ГИП.		Алимов Ж.			2026г			РП	4	
Исполн.		Ахмедов. С			2026г	План магистральных и силовых сетей 1-го этажа		Мароканд Бунёдкор Курилиш МЧЖ		
Проверил.		Алимов Ж			2026г					

ПЛАН СТЕН 2 ЭТАЖА НА ОТМ. +3,300

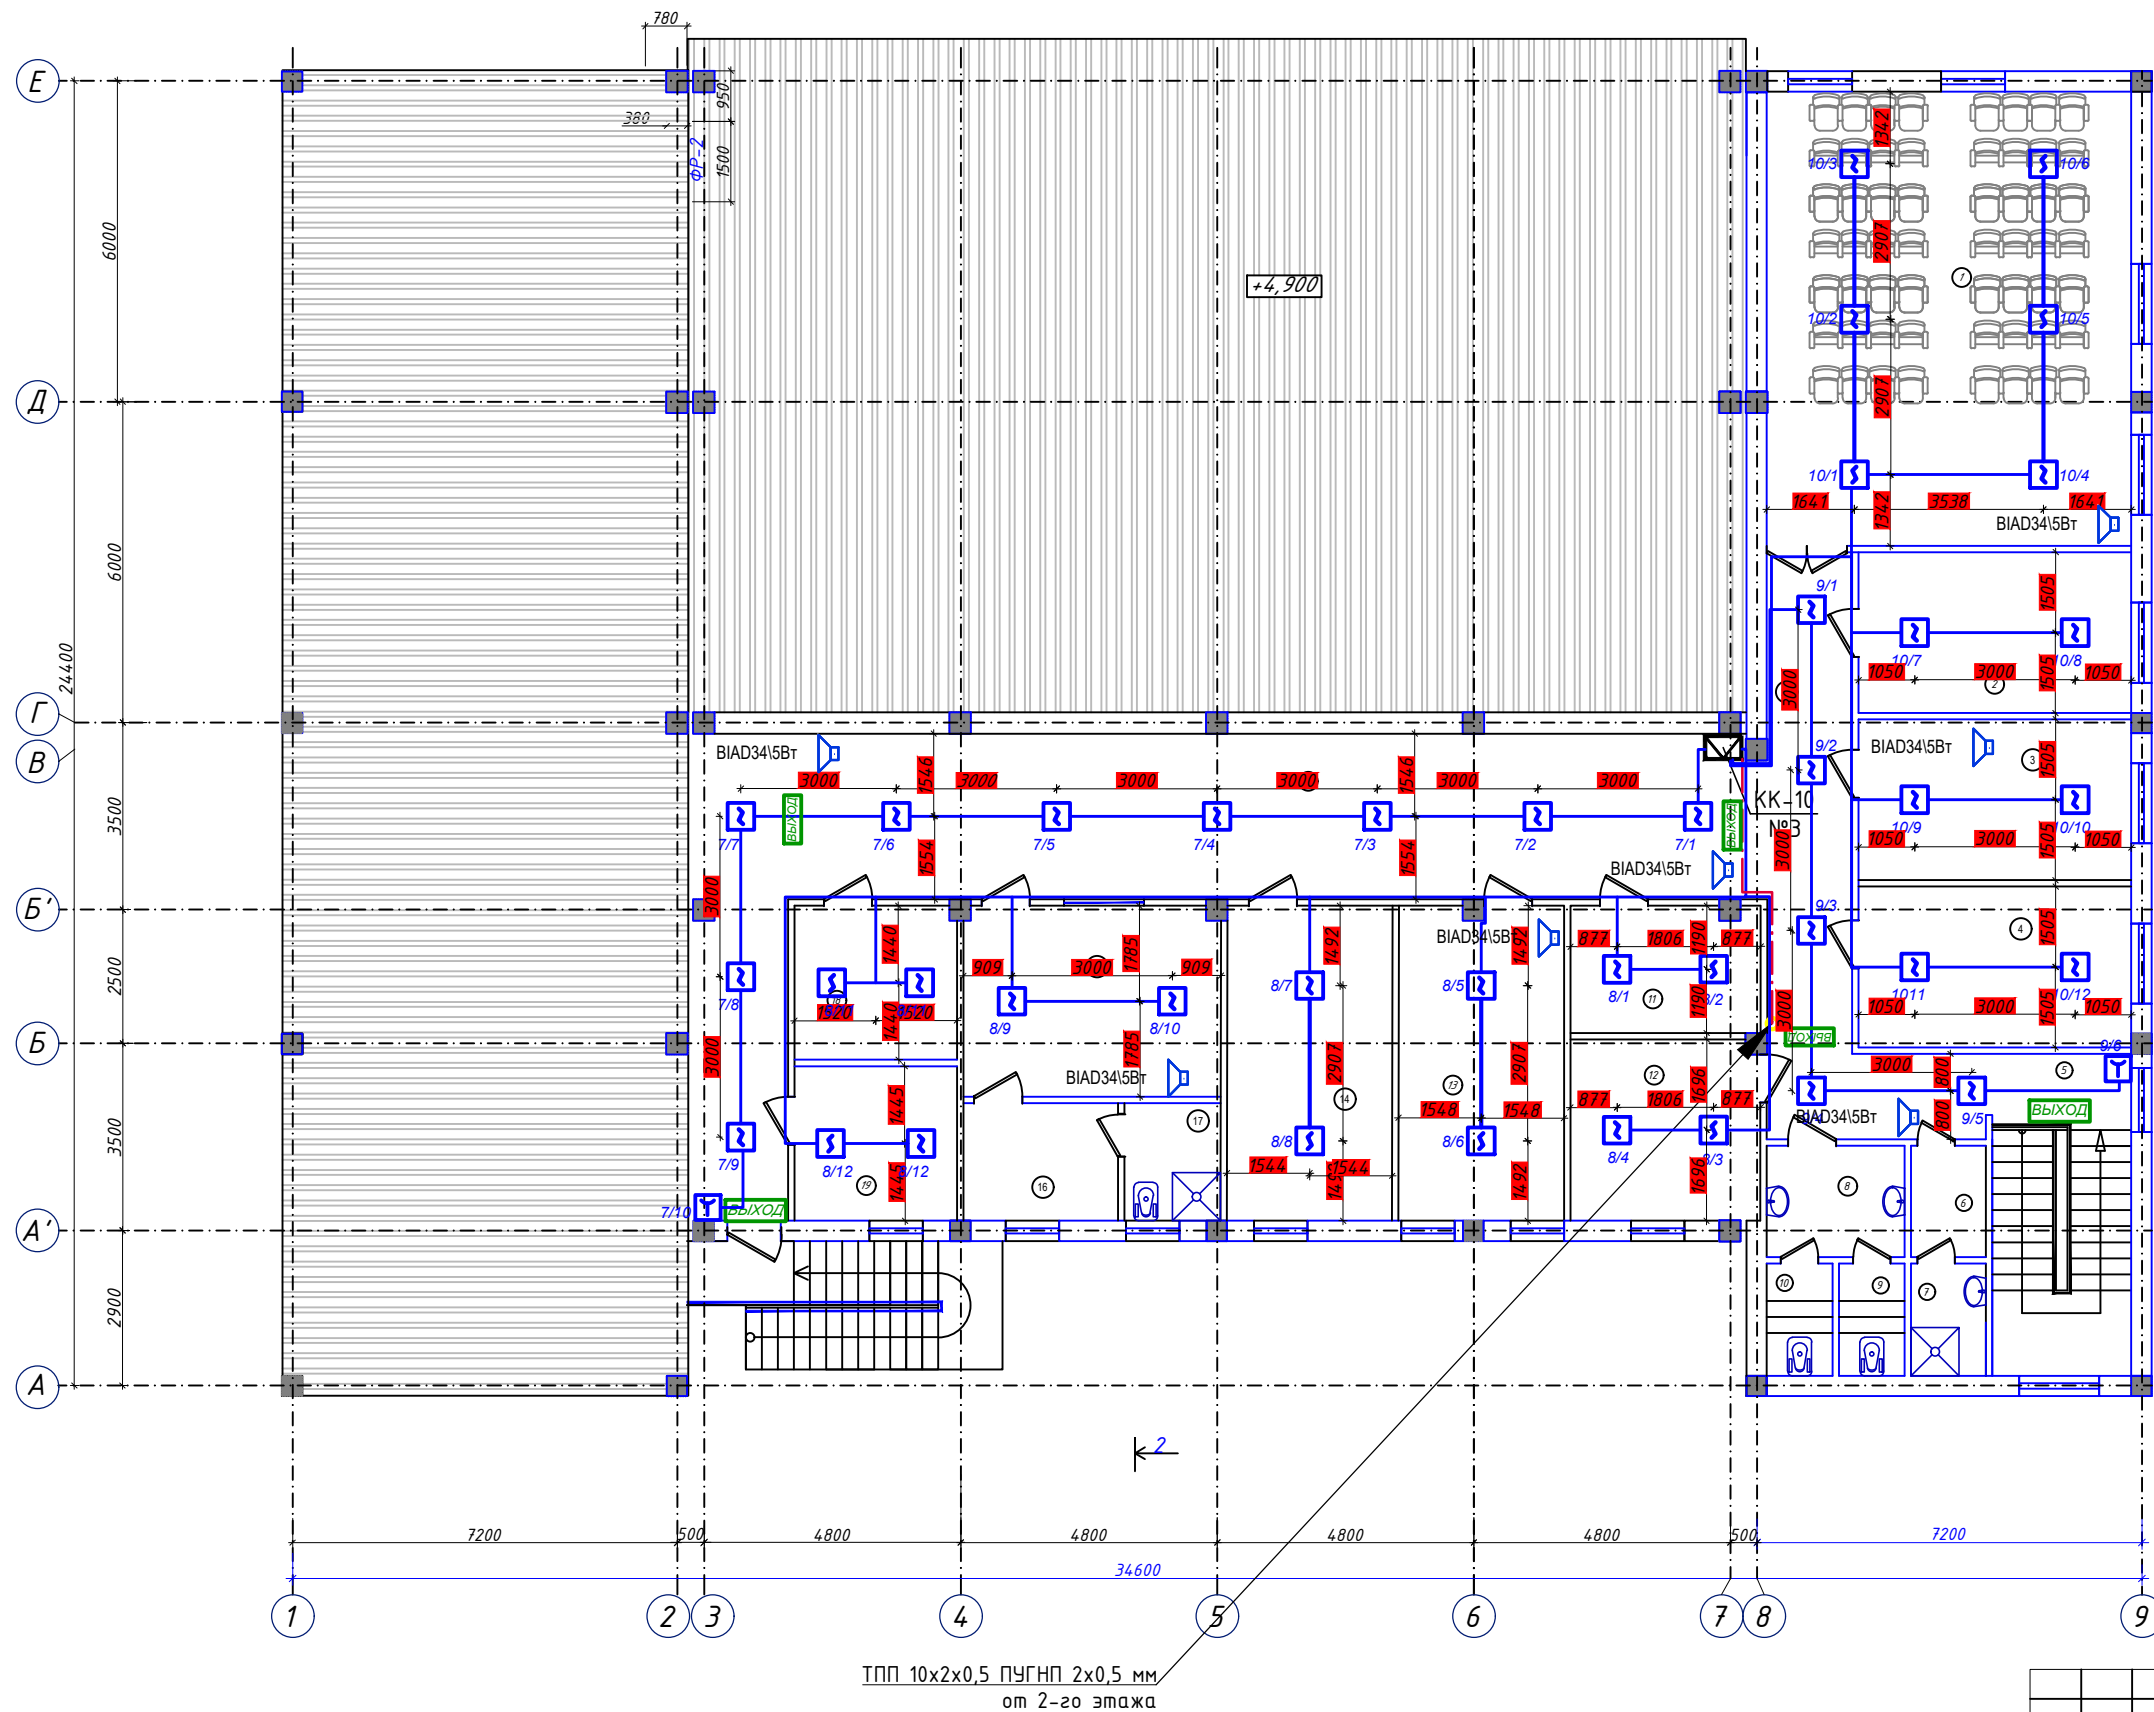

Экспликация помещений

N п/п	Наименование	Площ м ²
1	Зал собраний на 56 мест	58.0
2	Кабинет инспектора	15.3
3	Кабинет инспектора	15.3
4	Кабинет секретаря	15.3
5	Лестничная клетка	15.7
6	Раздевалка	2,91
7	Душевая	2,94
8	Тамбур	5,37
9	Санузел м/ж	2,58
10	Санузел м/ж	2,58
11	Библиотека	8.4
12	Комната отдыха	12.0
13	Кабинет инспектора	12.2
14	Кабинет зам начальника отделения	12.1
15	Кабинет начальника отделения	17.2
16	Комната отдыха начальника отдела	6.4
17	Санузел/Душевая	3.9
18	Комната ветеранов	8.8
19	Архив	8.8
20	Коридор	98.0

Узел №1



ТПП 20x2x0,5(вм)
ТПП 10x2x0,5(зм)

10КСВПВ 4х2х0,5(скс)

ТПП 10x2x0,5(см)

						Буюртмачи: Samarqand viloyati hokimligi “Yagona buyurtmachi xizmati” DUK Қўшабот тумани Фавкулотда вазиятлар бўлими биносини реконструкция қилиш ҳамда 4 та махсус автомобилга мўлжалланган ёнгин- кутқарув қисми биноси қурилишини лойihalаштириш	ПС		
Изм.	Кол.уч	Лист	№ док	Подп.	Дата				
ГИП.	Алимов Ж.				2026г				
Исполн.	Ахмедов. С				2026г				
Проверил.	Алимов Ж				2026г	ёнгин- кутқарув қисми биноси	Стадия	Лист	Листов
							РП	4	
							План магистральных и силовых сетей 2-го этажа	Мароканд Бунёдкор Қурилиш МЧЖ	

Инв. ? подл.	Подп. и дата	Взам. инв. ?
--------------	--------------	--------------

