

ОБЩИЕ УКАЗАНИЯ.

Лист	Наименование	Примечание
1	Общие данные.	
2	Структурная схема видеонаблюдения	
3	План стена с сетями ВН. (А-Блок)	
4	План стена с сетями ВН. (Б-Блок)	
5	План стена с сетями ВН. (Д-Блок)	

Обозначение	Наименование
ШНК 2.04.09-2007	Пожарная автоматика зданий и сооружений.
КМК 2.08.02-09	Общественные здания и сооружения.
КМК 2.04.20-98	Устройства связи, сигнализации и диспетчеризация инженерного оборудования жилых и общественных зданий.
МКН 13:2008/O'zAAA	Инструкция по проектированию линейно-кабельных сооружений связи.
-СО ВН	Спецификация оборудования.

В основу системы видеонаблюдения положено приведенное ниже профессиональное оборудование фирмы HIKVISION Digital Technology CO., Ltd (China).

DS-2CD1043GO-I - цветная уличная видеокамера IP H.265+ с ИК подсветкой F-4mm (4.0MP / 1/2.8"CMOS / 2688x1520P / 0.01 Lux@F1.2 / IR 10-30m)

DS-2CD1143GO-I - цветная купольная видекамера IP H.265+ с ИК подсветкой F-4mm (4.0MP / 1/2.8"CMOS / 2688x1520P / 0.01 Lux@F1.2 / IR 10-30m).

Все видеосигналы с видеос камер поступают на сетевой коммутатор HUB, ёмкостью 16 портов и цифровой видеореги стратор NVR формат H.265 с возможностью цифровой записи, наблюдения, архивации данных и просмотром видеоархивов. В качестве цифровых видеореги страторов используется:

EWCLID PRO 10MF - 10канальный цифровой видеорегистратор NVR H.265+ с поддержкой до 2-х жестких дисков емкостью 4Tb каждый, с выходами HDMI и VGA.

Все оборудование системы видеонаблюдения размещается в кабинете заведующей. Для просмотра видеозаписей используются видеомонитор LED 32".


Сеть видеонаблюдения выполняется кабелем высокочастотным парной скрутки КСВПВ 4х2х0,5, прокладываемым скрытой проводкой в гофротрубе электротехнической и кабельных каналах ПХВ по стенам и потолкам.

Электропитание видеокамер постоянным током, напряжением 12 В, от коммутаторов PoE-Switch DS-3E0326P-E, емкостью 26 портов, 100 MB, PoE, DS-3E0318P-E, емкостью 18 портов, 100 MB, PoE, DS-3E0109P-E, емкостью 9 портов, 100 MB, PoE.

Электропитание цифрового видеорегистратора, сетевых коммутаторов и мониторов видеонаблюдения от сети переменного тока, напряжением 220В, частотой 50Гц. Резервное питание производится через блок бесперебойного питания UPS 1500 VA.

Главный инженер проекта


[illegible]

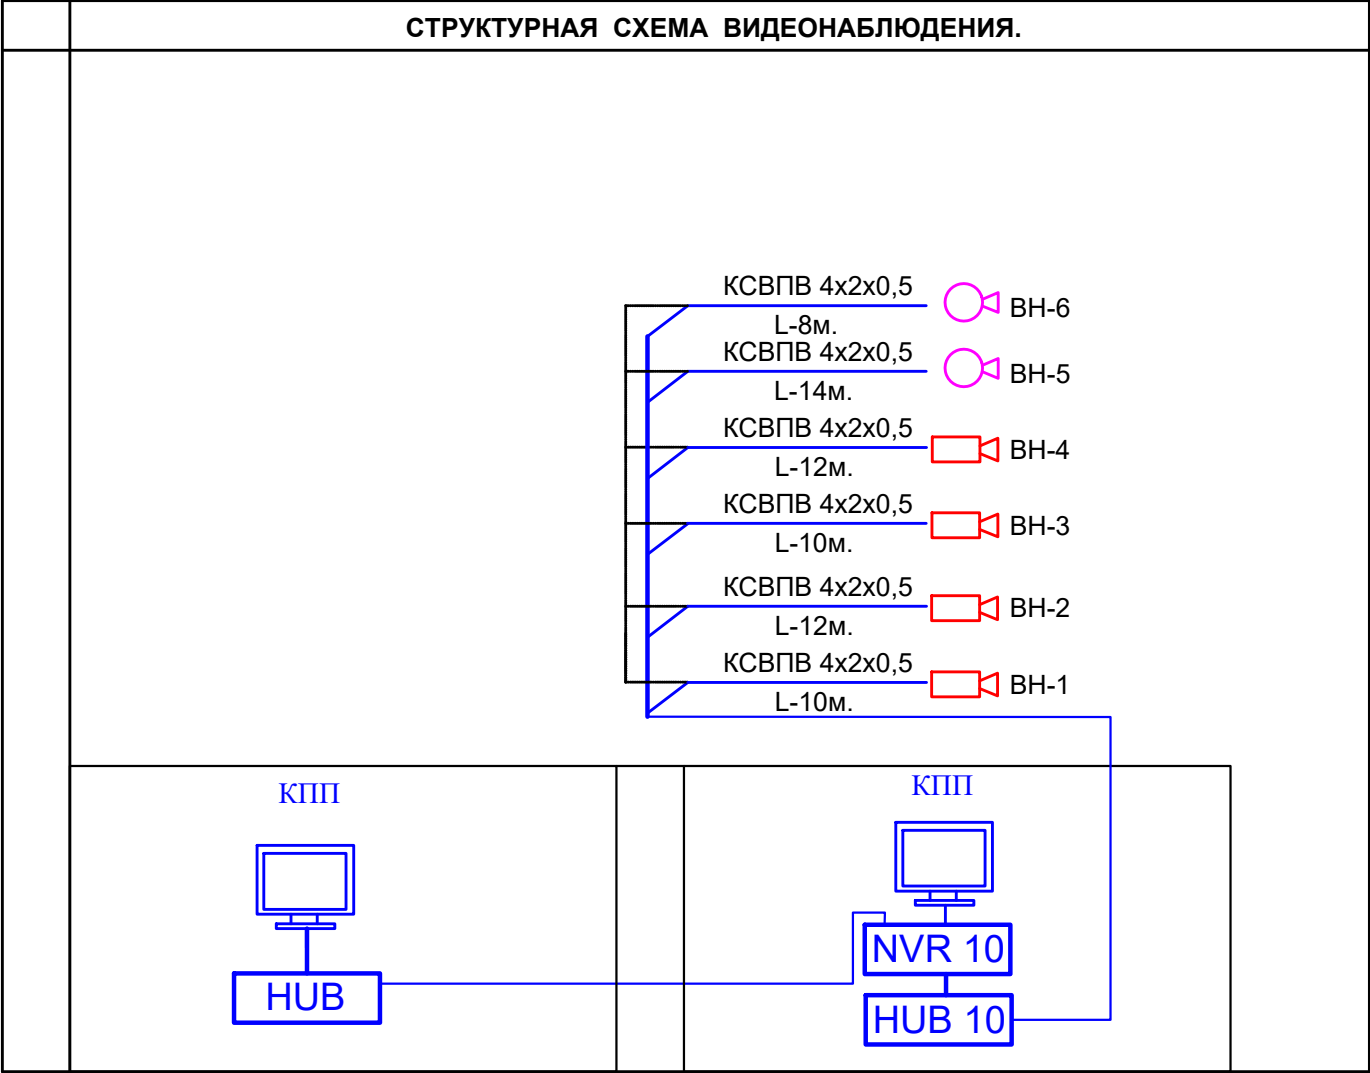

УСЛОВНЫЕ ОБОЗНАЧЕНИЯ.		
№	Наименование	Обозначение
1	Цифровой видеорегистратор NVR H.265+	NVR N
2	Видеомонитор LED	
3	Видеокамера цветная купольная	
4	Видеокамера цветная секторная	
5	Видеокамера цветная с аудио каналом	
6	Коммутатор сетевой HUB (N port)	HUB N
7	Блок питания	
8	Сеть видеонаблюдения	
9	Персональный компьютер исп.Monoblok	

Изм.	Кол.	Лист	N док.	Подпись.	Дата	Мажбурий ижро бюроси Ургут тумани бўлими маъмурий бино-иншоотларини реконструкция қилиш ҳамда ўз ҳудудидан қўшимча бино иншоотлари қурилиш			
					2026				
ГИП.	Набиев Ш.					МИБ қўшимча бино	Стадия	Лист	Листов
ГАП.	Саттаров С.						РП	2	4
Испол.	Кудратов Х.					Структурная схема видеонаблюдения	"MEZANA PROEKT" MCHJ		
Н. контр.	Кудратов Х.								

Отделочный план 1-го этажа

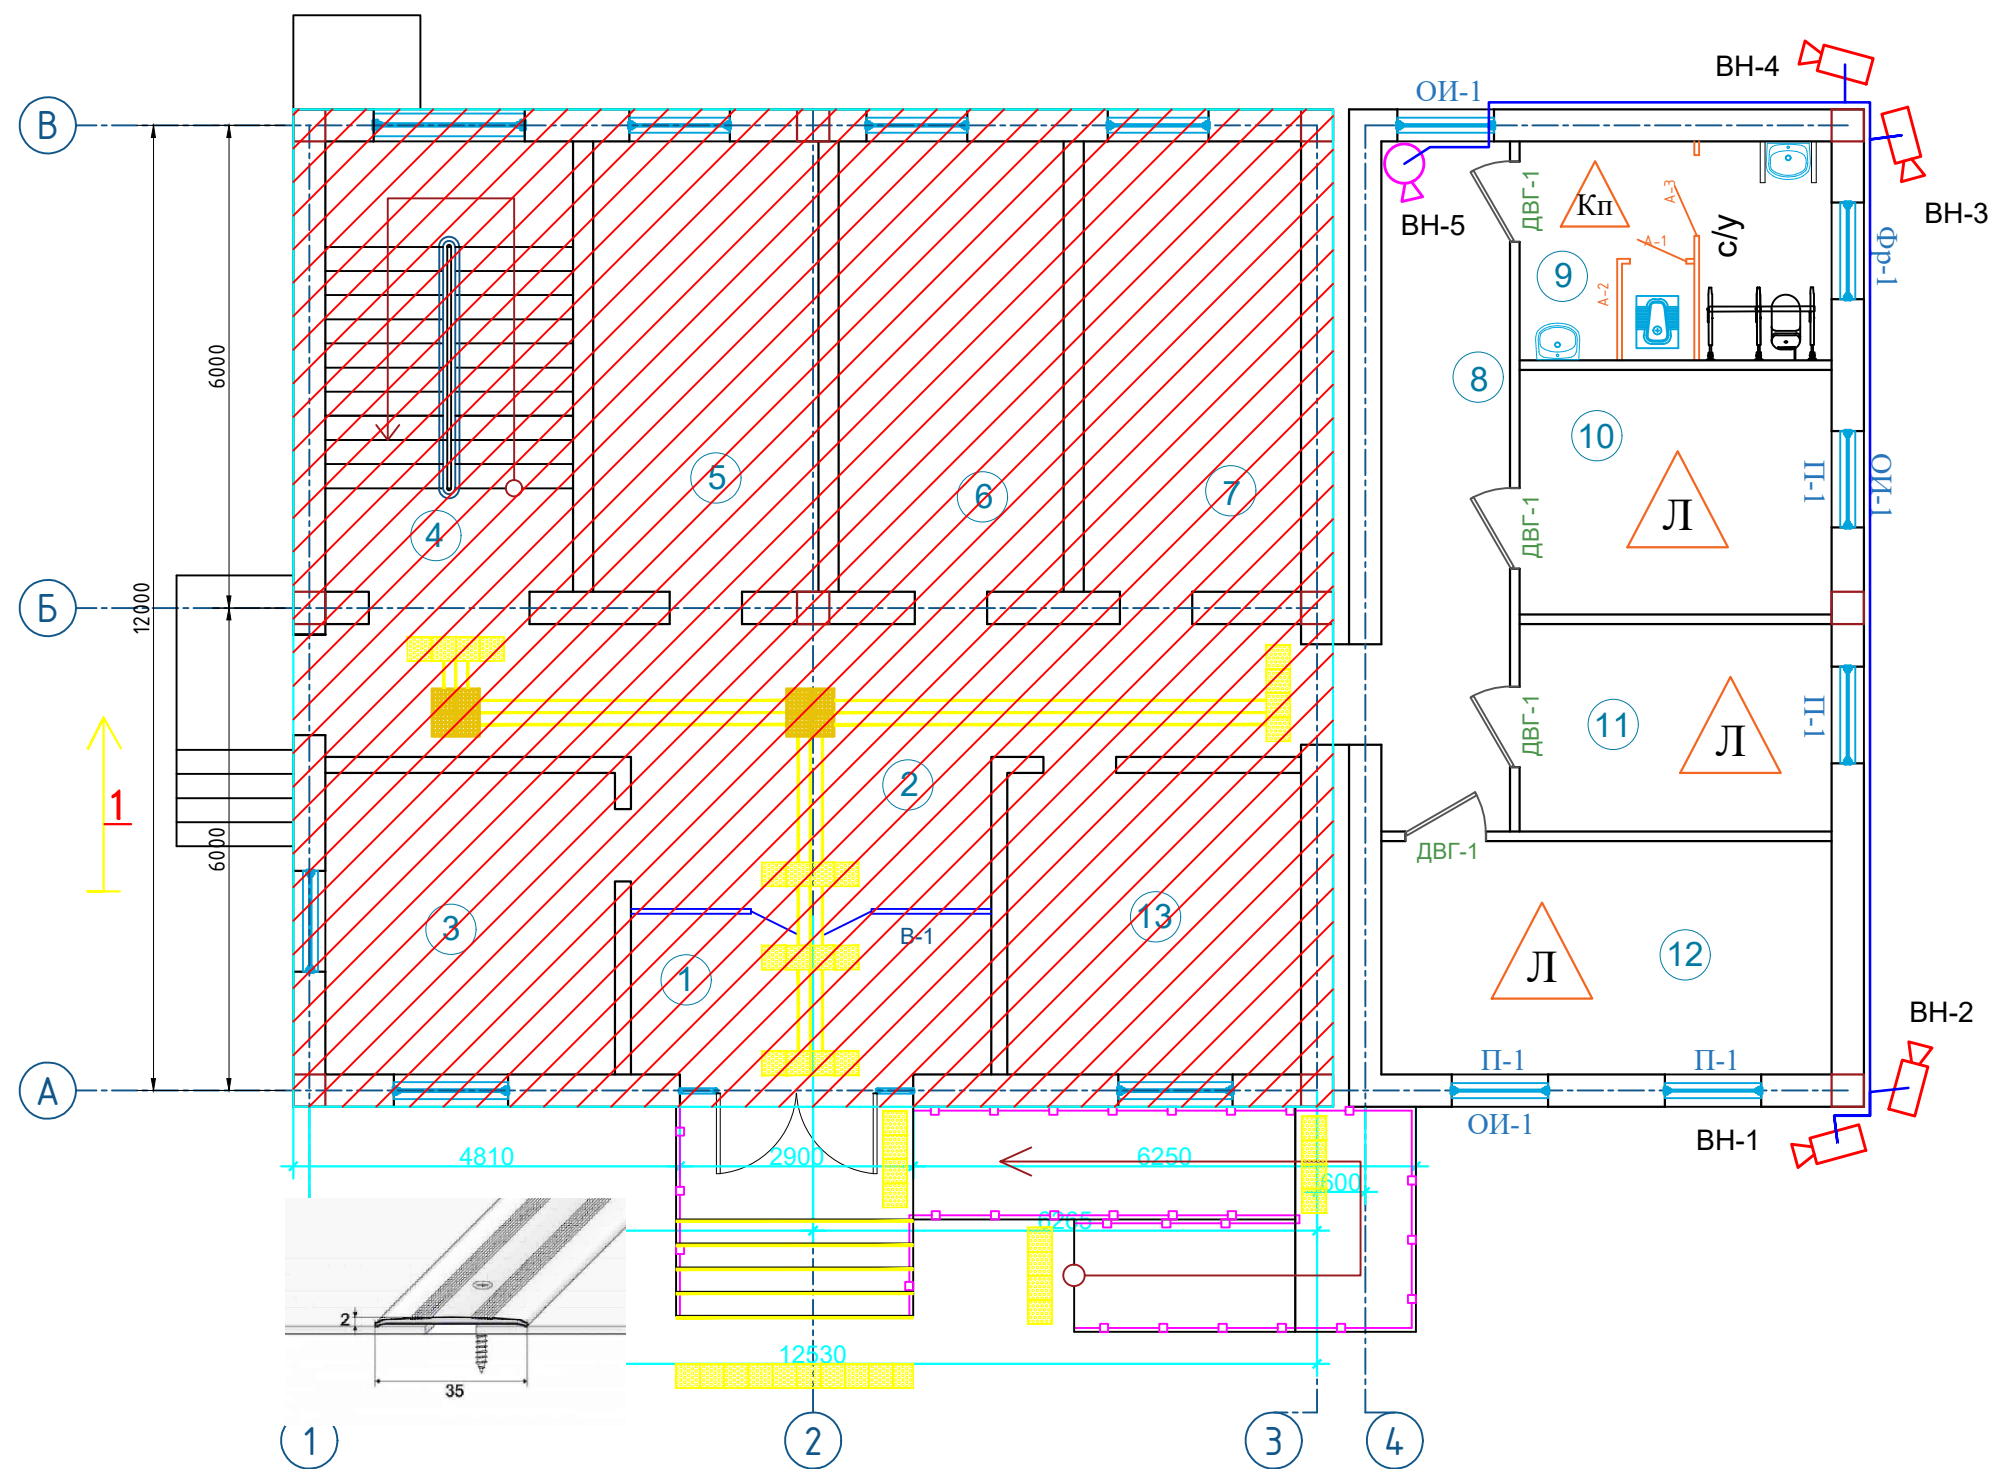


Порог алюминиевый

Эслатма:
1-Қават Турли хил поллар туташган
қисмига пороғлар ўрнатилсин - **17.0 п.м**

Изм.	Кол.	Лист	№ док.	Подпись	Дата	Мажбурий ижро бюроси Ургут тумани бўлими маъмурий бино-иншоотларини реконструкция қилиш ҳамда ўз ҳудудидан қўшимча бино иншоотлари қурилиш			
					2026				
ГИП.	Набиев Ш.	СА				МИБ қўшимча бино		Стадия	Лист
ГАП.	Саттаров С.	СА						РП	3
Испол.	Кудрятов Х.	СА							Листов
Н. контр.	Кудрятов Х.	СА							4
План стена ВН 1-этажа.						"MEZANA PROEKT" MCHJ			

Отделочный план 2-го этажа

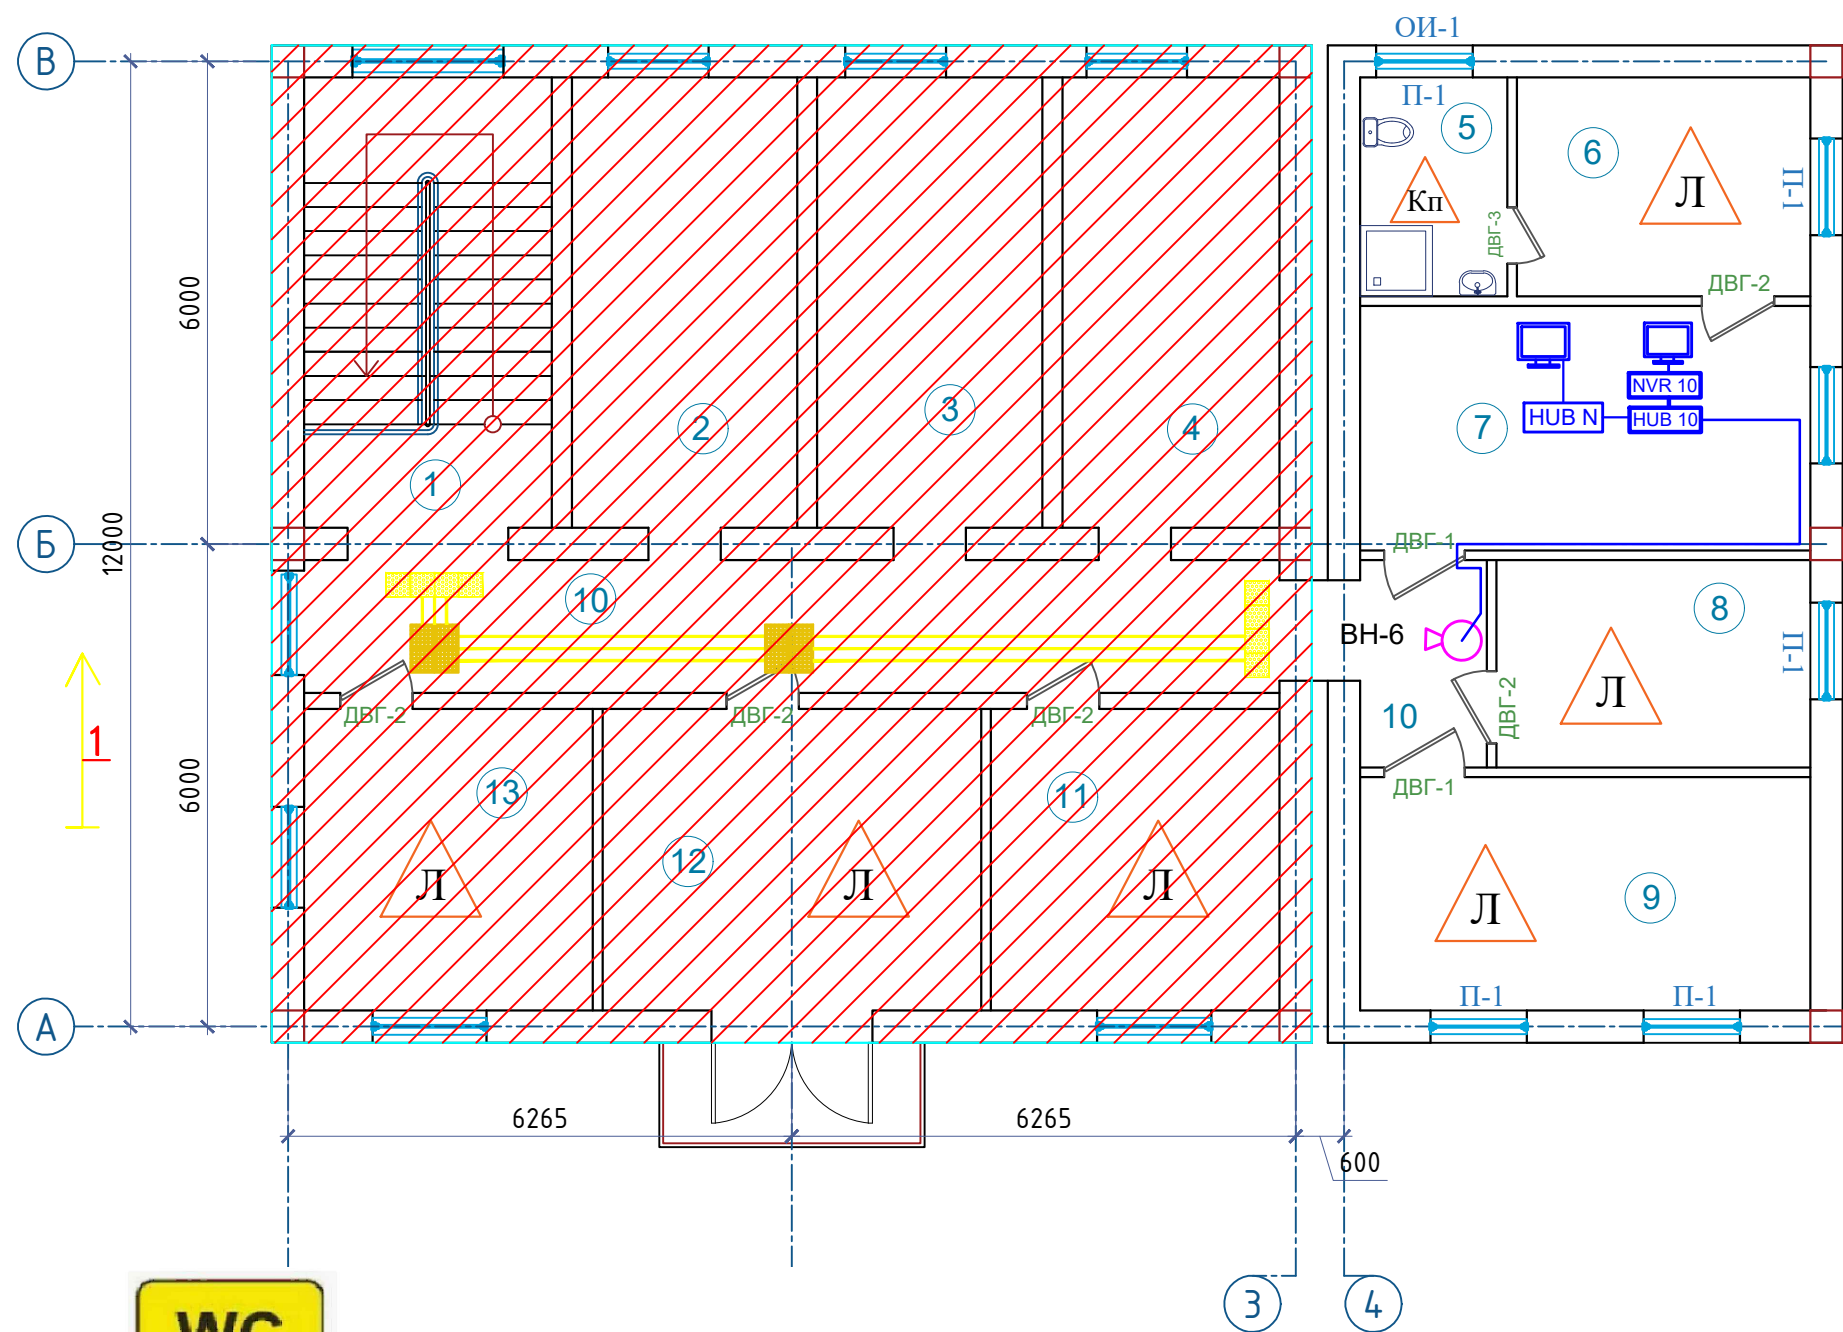

Экспликация помещений 2-Этажа

Номер помещения	Наименование	Площадь м²
1	Лестничная клетка	17.7
2	Ижрочи хонаси	16.0
3	Ижрочи хонаси	16.0
4	Ижрочи хонаси	15.6
5	Сан узел	5.0
6	Дам олиш хонаси	10.5
7	Директор хонаси	17.5
8	Девонхона	11.0
9	Архив	16.7
10	Коридор	27.6
11	Ижрочи хонаси	14.0
12	Ижрочи хонаси	18.0
13	Ижрочи хонаси	14.0
14		
Итого		199.6



Ногиронлар хочатхонаси учун тактил пиктограмма.

Условные обозначения

- Кирпичные стены толщ. 380 мм, и теплоизоляция 50мм
- Кирпичные перегородки толщ. 120мм

Условные обозначения

- Мраморная плитка толщ. -15 мм
- Ламинат - 10 мм

Изм.	Кол.	Лист	№ док.	Подпись	Дата	Мажбурий ижро бюроси Ургут тумани бўлими маъмурий бино-иншоотларини реконструкция қилиш ҳамда ўз ҳудудидан қўшимча бино иншоотлари қурилиш			
					2026				
ГИП.	Набиев Ш.					МИБ қўшимча бино	Стадия	Лист	Листов
ГАП.	Саттаров С.						РП	4	4
Испол.	Кудрятов Х.								
Н. контр.	Кудрятов Х.					План стены ВН 1-этажа.	"MEZANA PROEKT" MCHJ		

