

ВЕДОМОСТЬ ОСНОВНЫХ КОМПЛЕКТОВ РАБОЧИХ ЧЕРТЕЖЕЙ.

Обозначение	Наименование	Примечание
СС	Связь и сигнализация.	

ОБЩИЕ УКАЗАНИЯ.

ПОЖАРНАЯ СИГНАЛИЗАЦИЯ.

В качестве датчиков пожарной сигнализации используются извещатели пожарные дымовые ИП 212-141, устанавливаемые на потолке защищаемых помещений и извещатели пожарные ручные ИПР 513-10, устанавливаемые на путях возможной эвакуации людей, около лестничных клеток, на высоте 1,5м. над уровнем пола.

Все шлейфы пожарной сигнализации выполняются проводом КСПВ 1х2х0,5 открытой проводкой по стенам и потолкам и выводятся на приемно-контрольный прибор ALTAУ-4, устанавливаемый на пожарном Katta zal.

Распределительные сети комплексной сети пожарной сигнализации выполняются кабелем КСПВ различной емкости.

Питание электроприемников пожарной сигнализации относится к 1 категории и осуществляется от двух независимых источников питания. Основное питание производится от сети переменного тока напряжением 220 В, частотой 50 Гц. Резервное питание производится постоянным током, напряжением 12 В от аккумулятора закрытого типа FM 12/2,3, размещаемого в корпусе приемно-контрольного прибора и работающего в режиме постоянного подзаряда от соответствующего приемно-контрольного прибора.

ОПОВЕЩЕНИЕ О ПОЖАРЕ.

Предусматривается светозвуковое оповещение о пожаре через устройства сигнальные СУЗ, устанавливаемые в коридорах. Включение оповещения о пожаре - ручное, от кнопки (извещатель пожарный ручной ИПР), устанавливаемый в коридоре. Сети оповещения о пожаре выполняются проводом КСПВ 1х2х0,5 открытой проводкой. Питание светозвуковых оповещателей производится постоянным током, напряжением 12В от блока питания УБП-12/1,5, устанавливаемый в холл.

На путях эвакуации людей устанавливаются световые указатели "ВЫХОД"

ВЕДОМОСТЬ ССЫЛОЧНЫХ И ПРИЛАГАЕМЫХ ДОКУМЕНТОВ.

Обозначение	Наименование
ШНК 2.04.09-07	Пожарная автоматика зданий и сооружений.
КМК 2.08.02-96	Общественные здания и сооружения.
КМК 2.04.20-98	Устройства связи, сигнализации и диспетчеризация инженерного оборудования жилых и общественных зданий.
МКН 13:2008/0'zAAA	Инструкция по проектированию линейно-кабельных сооружений связи.
-СО СС	Спецификация оборудования.

Настоящий проект выполнен в соответствии с действующими нормами и правилами (в том числе по взрыво-пожарной безопасности)

Главный инженер проекта .


									ПС
Изм.	Кол.	Лист	№ док.	Подпись	Дата	Мажбурий ижро бюроси Ургут тумани бўлими маъмурий бино-иншоотларини реконструкция қилиш ҳамда ўз ҳудудидан қўшимча бино иншоотлари қурилиш			
					2026	МИБ қўшимча бино	Стадия	Лист	Листов
Г.ИП.	Набиев Ш.	С.С.					РП	1	6
Г.АП.	Саттаров С.	С.С.							
Испол.	Кудрятов Х.	С.С.				Общие данные. Общие указания. СС.	"MEZANA PROEKT" MCHJ		
Н. контр.	Кудрятов Х.	С.С.							

СКЕЛЕТНАЯ СХЕМА ПС. ОП.			
2-этаж			
1-этаж			

№	Наименование	Обозначение	
		тип, марка	графич.
1	Прибор приёмно-контрольный на № шлейфов	АЛТАУ	
2	Оповещатель свето-звуковой	ОПОП 124/7	
3	Извещатель тепловой	ИП-106	
4	Извещатель дымовой	ИП 212-141	
5	Извещатель ручной	ИПР 513-10	
6	Аккумулятор	FM 12120	
7	Коробка ответвительная	КС-4	
8	Коробка распределительная	КК-10 (20)	
9	Провод связи и сигнализации 2х0,5	КСВП / ТРП	
10	Кабельные каналы (распределительная сеть)		
11	Усилитель мощности	УМ-240	
12	Микрофон настольный с гибкой стойкой	МК-100	
13	Оповещатель речевой настенный / потолочный	ГД-5(10)	
14	Устройство сигнальное	ОПОП 124-7	
15	Блок бесперебойного питания	ББП-12/5	
16	Коробка распределительная	КК-8	
17	Кабель сеч. 2х1,5 / 2х0,5	ПУГНП / КСПВ	
18	Оповещатель свето-звуковой	ОПОП 124-7	

[illegible]


Отделочный план 1-го этажа

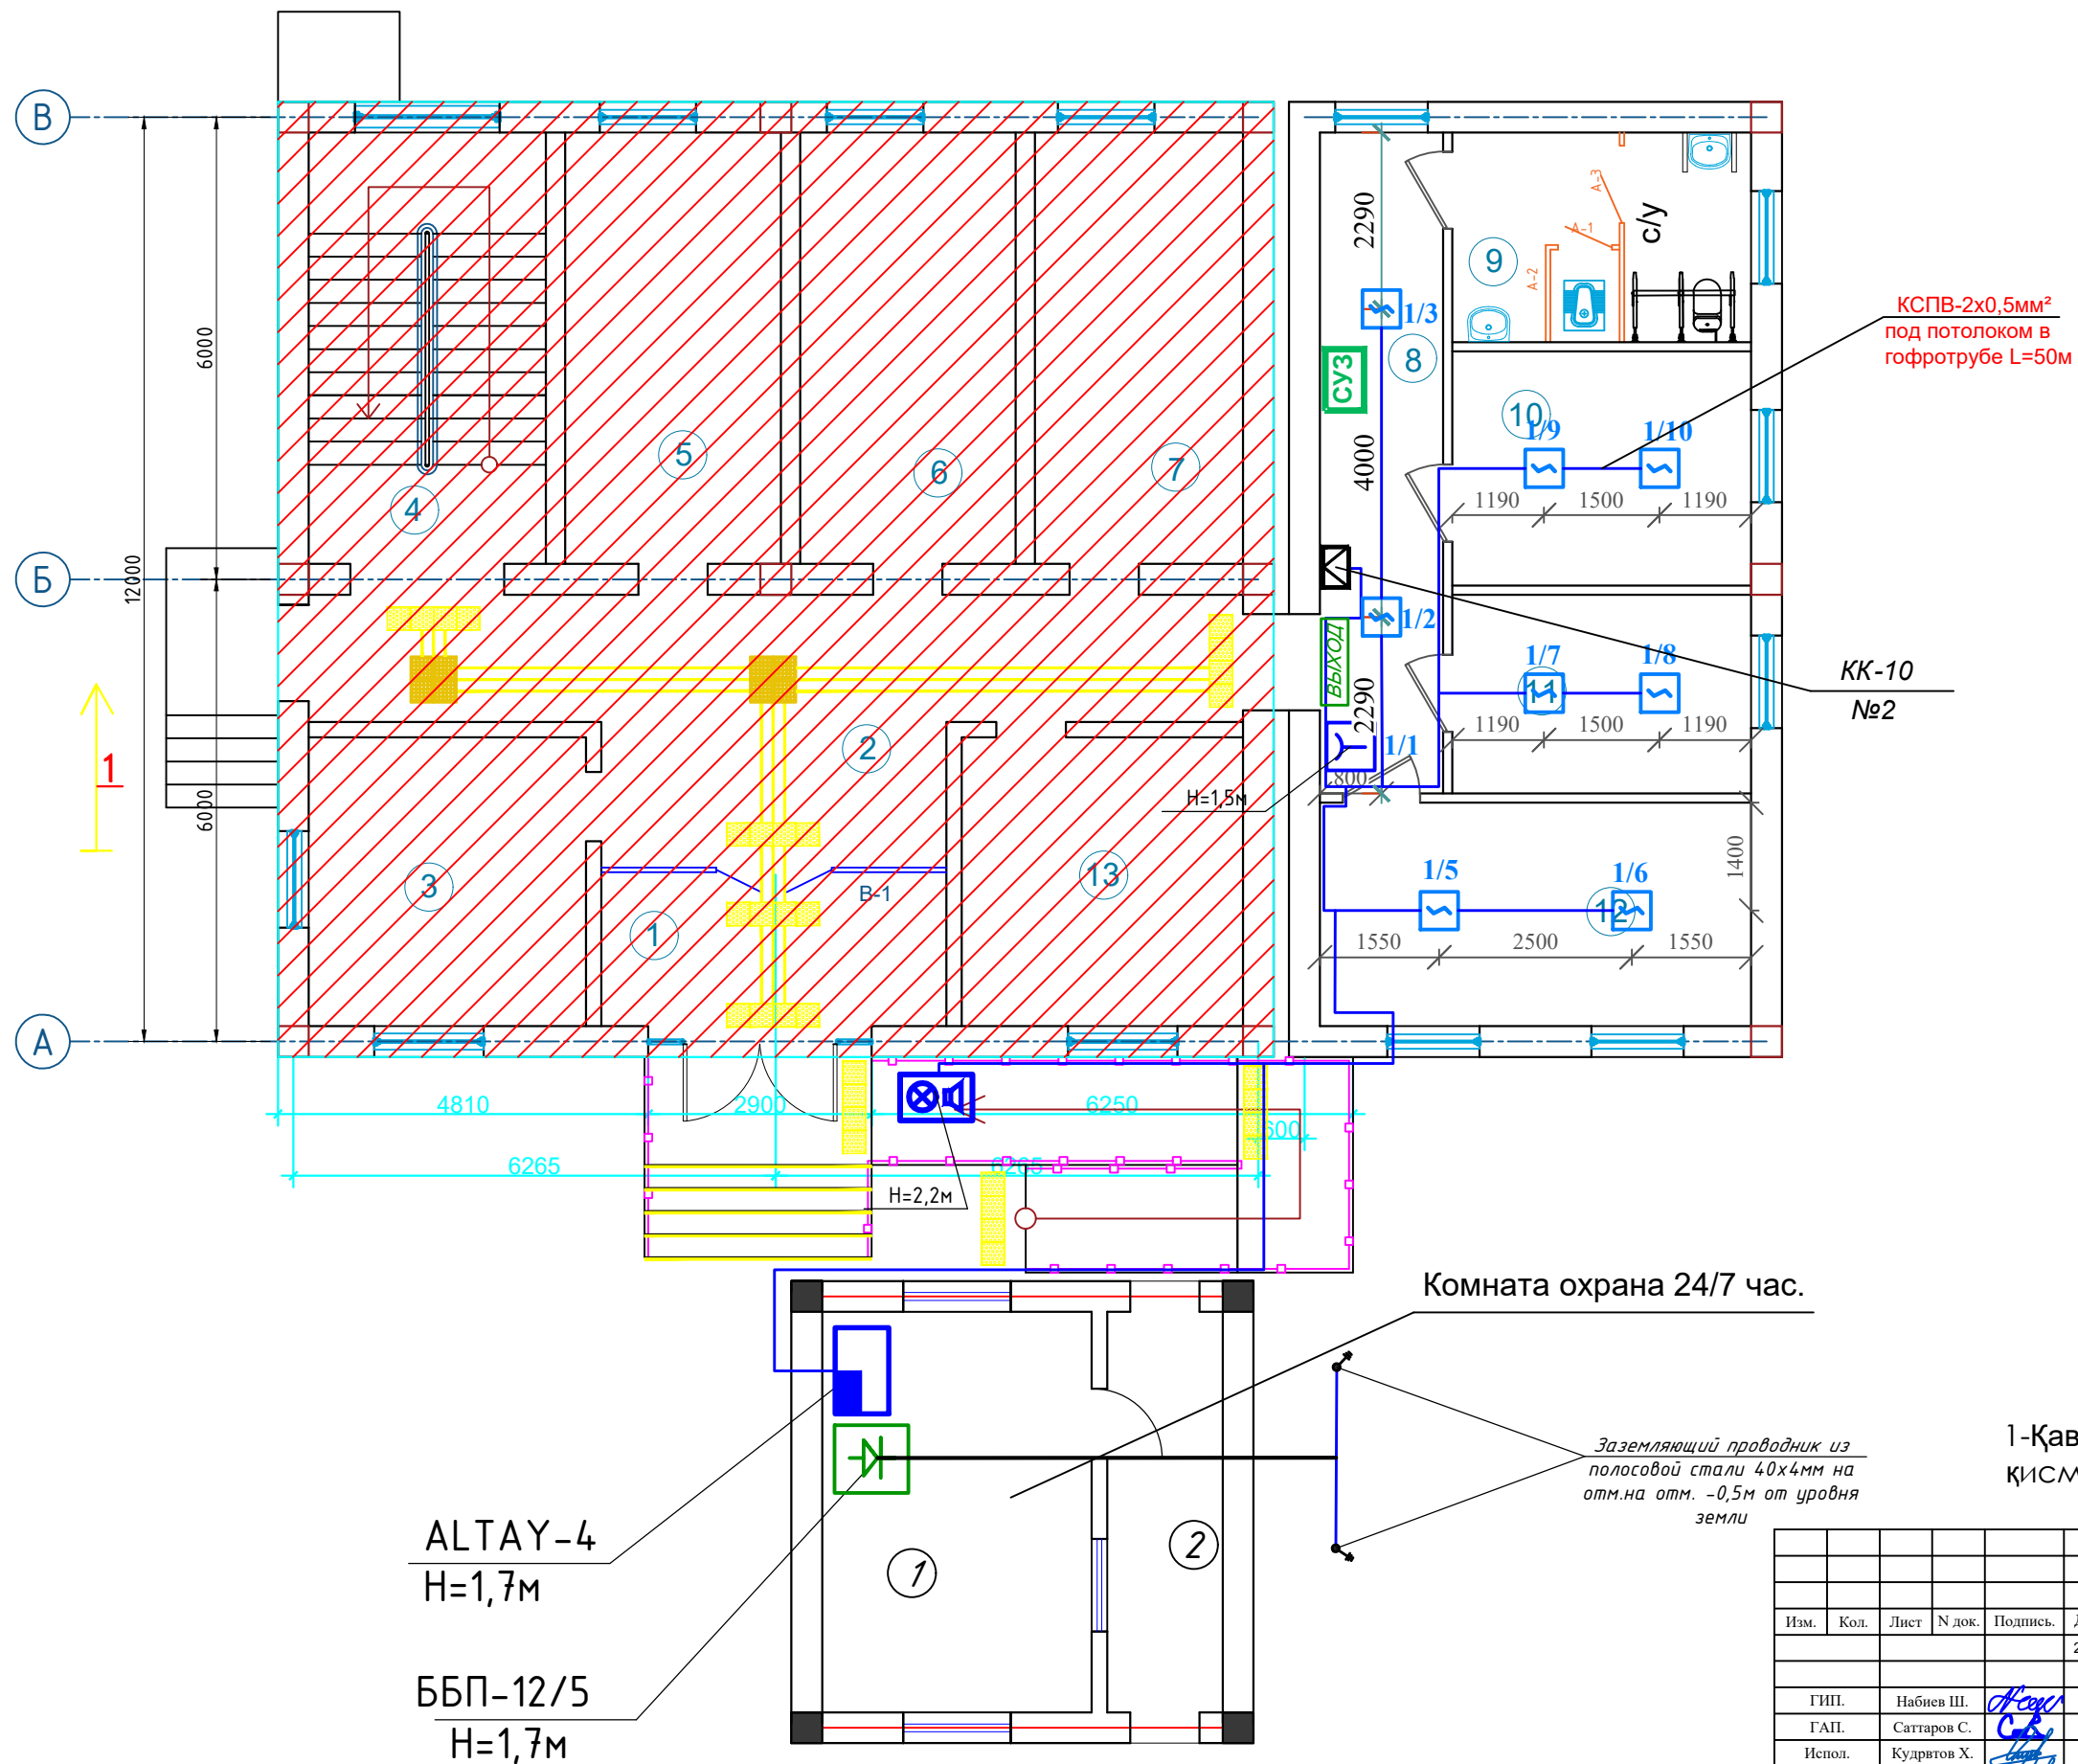

Эслатма:
1-Қават Турли хил поллар туташган
қисмига пороглар ўрнатилсин - **17.0 п.м**

[illegible]

Отделочный план 2-го этажа

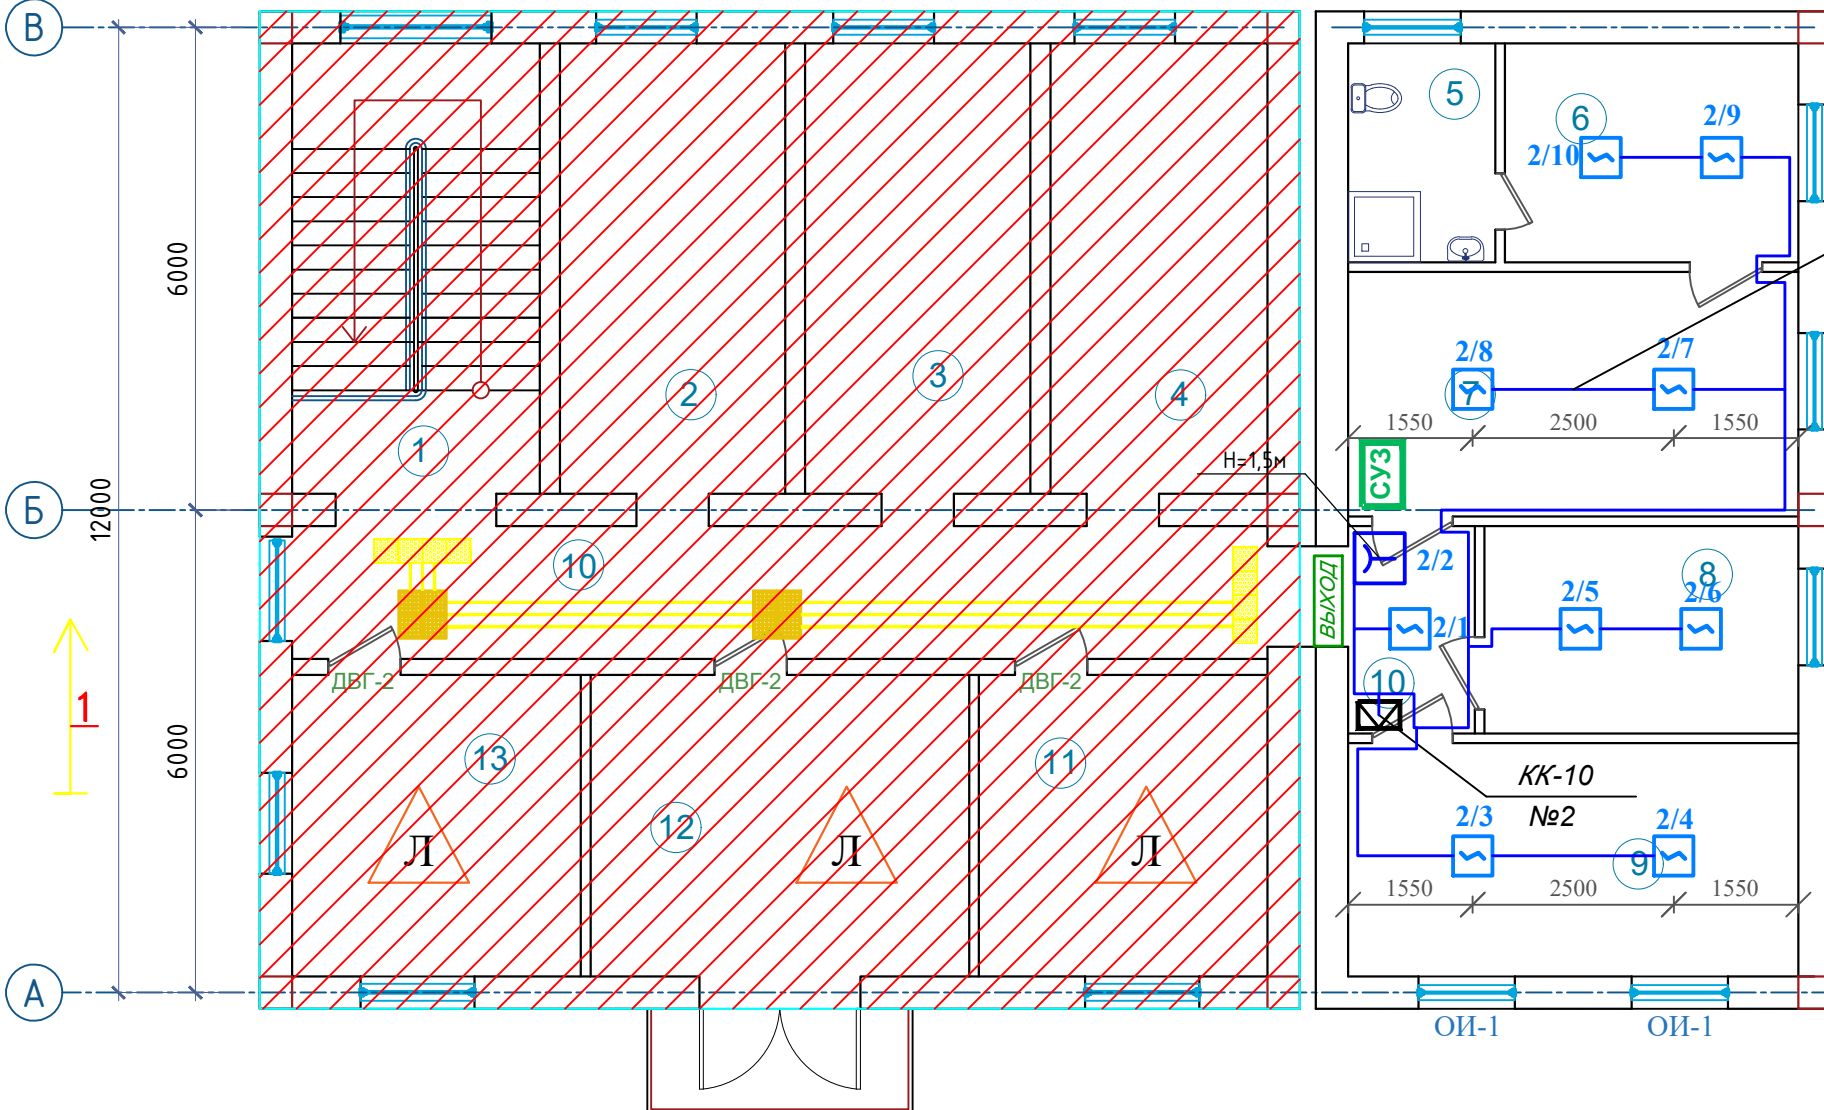


Экспликация помещений 2-Этажа

Номер помеще- ния	Наименование	Площадь м²
1	Лестничная клетка	17.7
2	Ижрочи хонаси	16.0
3	Ижрочи хонаси	16.0
4	Ижрочи хонаси	15.6
5	Сан узел	5.0
6	Дам олиш хонаси	10.5
7	Директор хонаси	17.5
8	Девонхона	11.0
9	Архив	16.7
10	Коридор	27.6
11	Ижрочи хонаси	14.0
12	Ижрочи хонаси	18.0
13	Ижрочи хонаси	14.0
14		
Итого		199.6

[illegible]


Отделочный план 1-го этажа

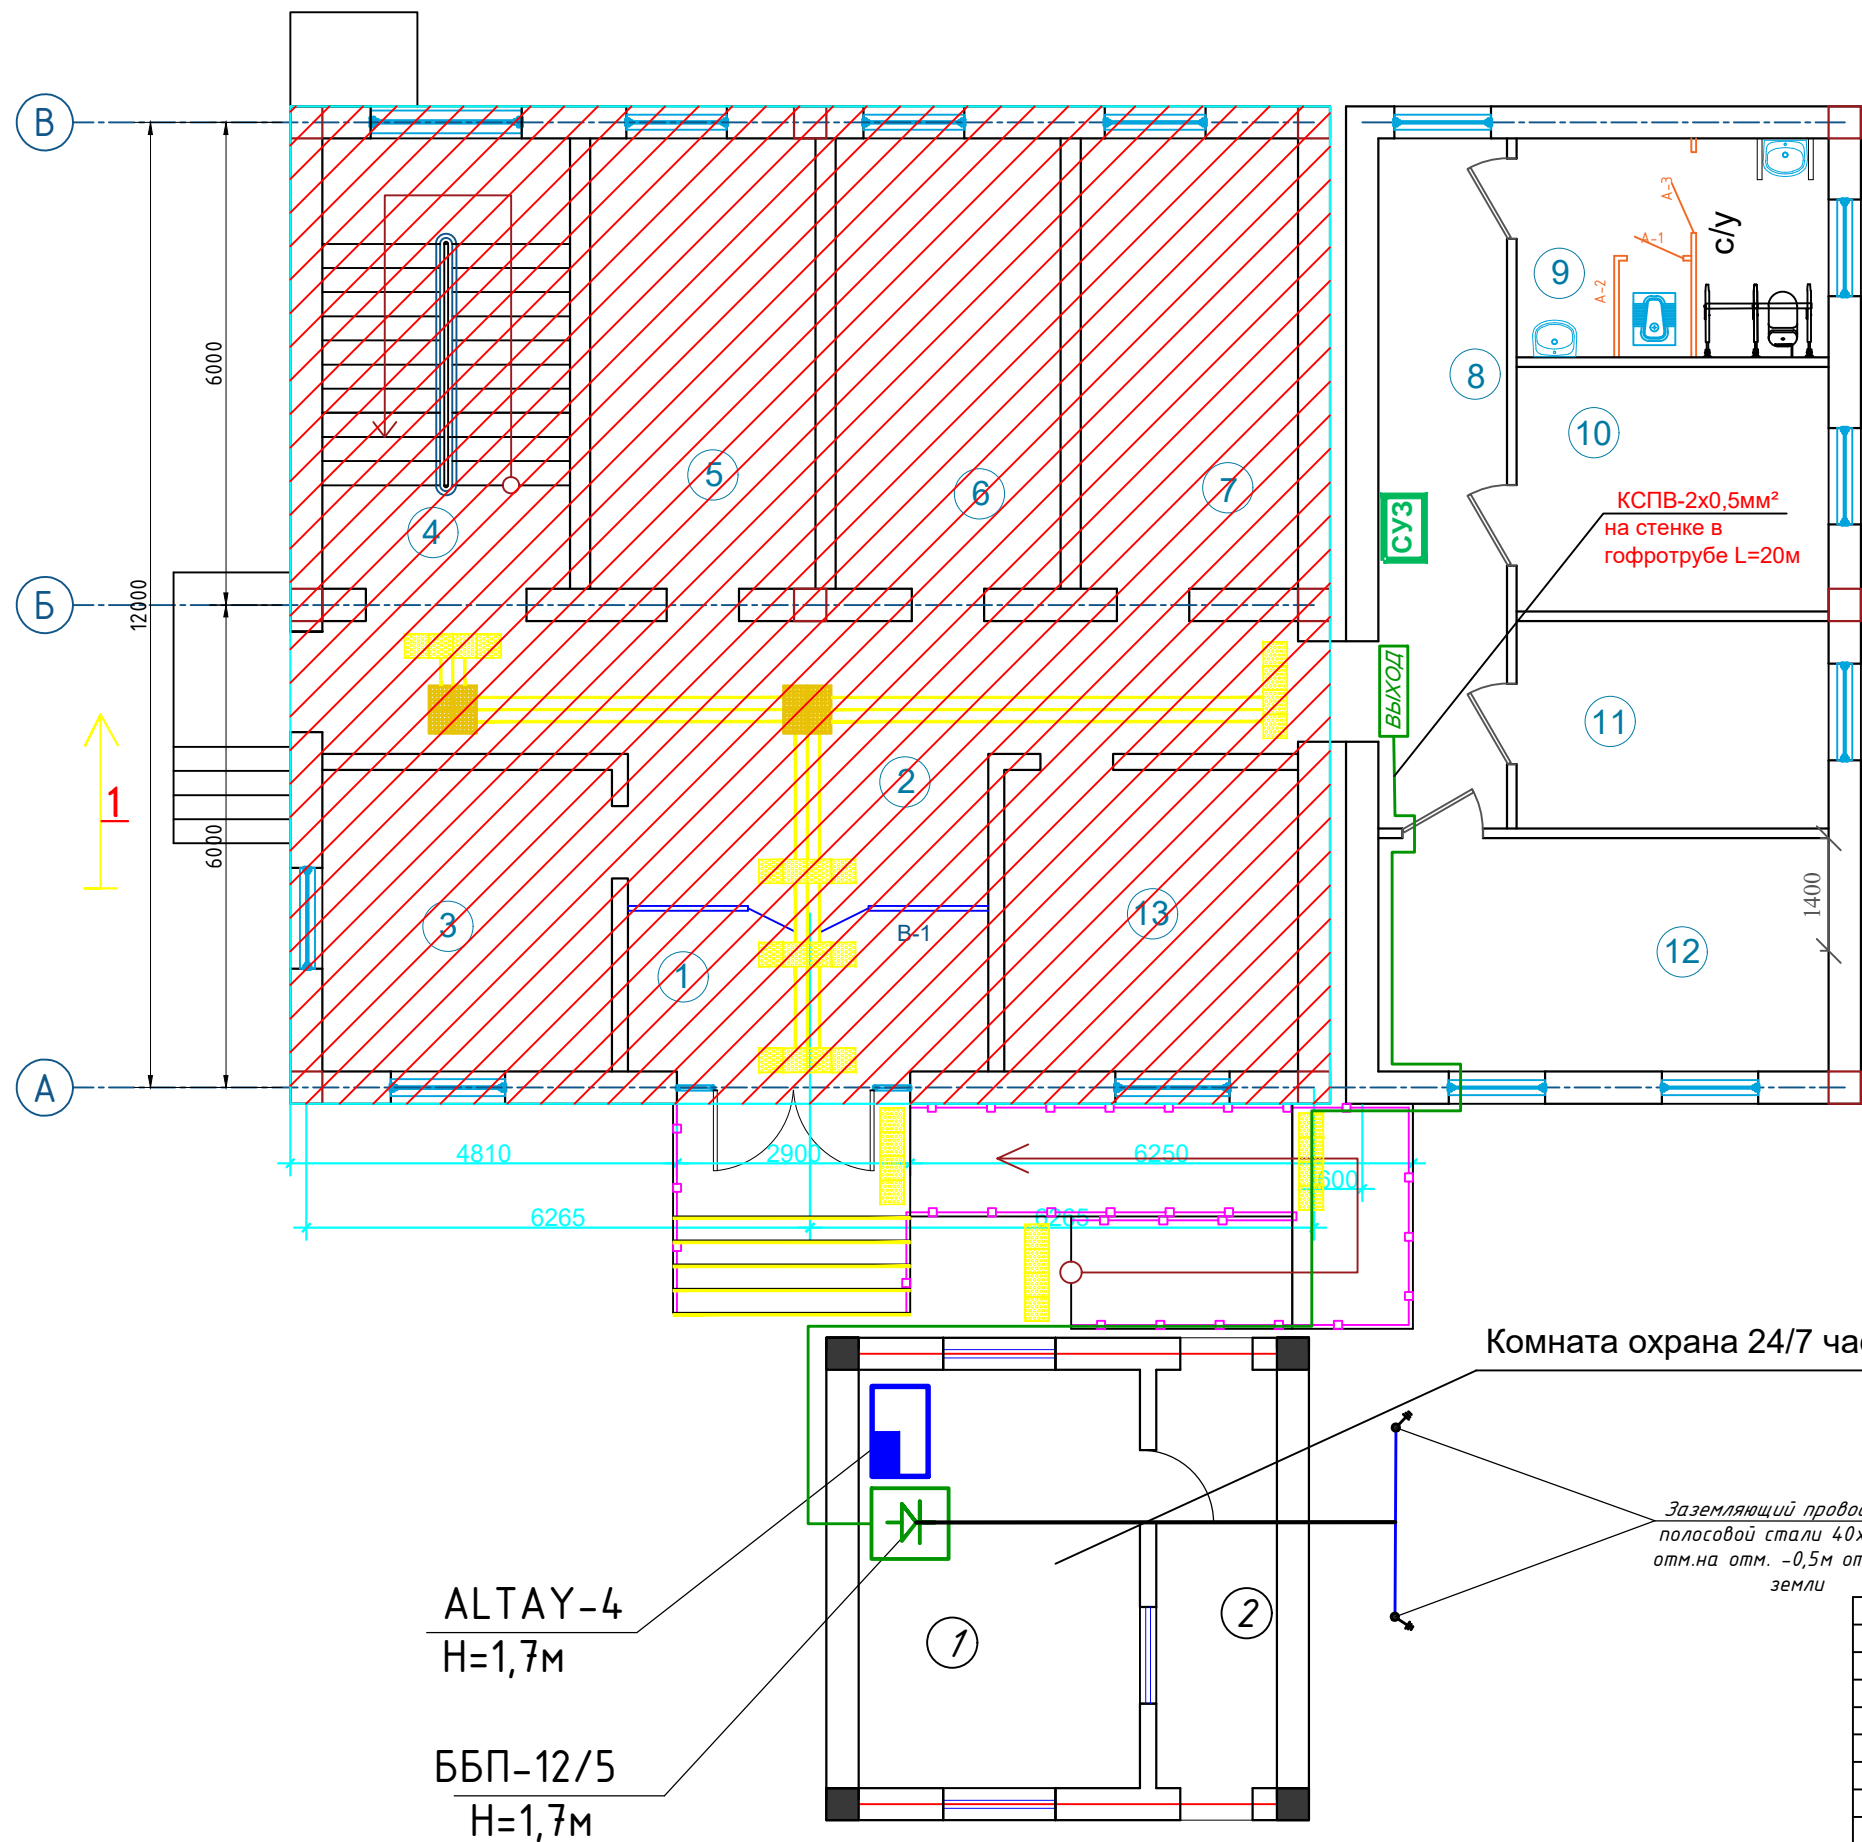

Эслатма:
1-Қават Турли хил поллар туташган қисмига пороглар ўрнатилсин - 17.0 п.м

										ПС	
						Мажбурий ижро бюроси Ургут тумани бўлими маъмурий бино-иншоотларини реконструкция қилиш ҳамда ўз худудидан қўшимча бино иншоотлари қурилиш					
Изм.	Кол.	Лист	№ док.	Подпись	Дата						
					2026						
						МИБ қўшимча бино	Стадия	Лист	Листов		
							РП	5	6		
						План с сетями СОУЗ.	"MEZANA PROEKT" MCHJ				
ГИП.		Набиев Ш.									
ГАП.		Саттаров С.									
Испол.		Кудрвтов Х.									
Н. контр.		Кудрвтов Х.									

Отделочный план 2-го этажа

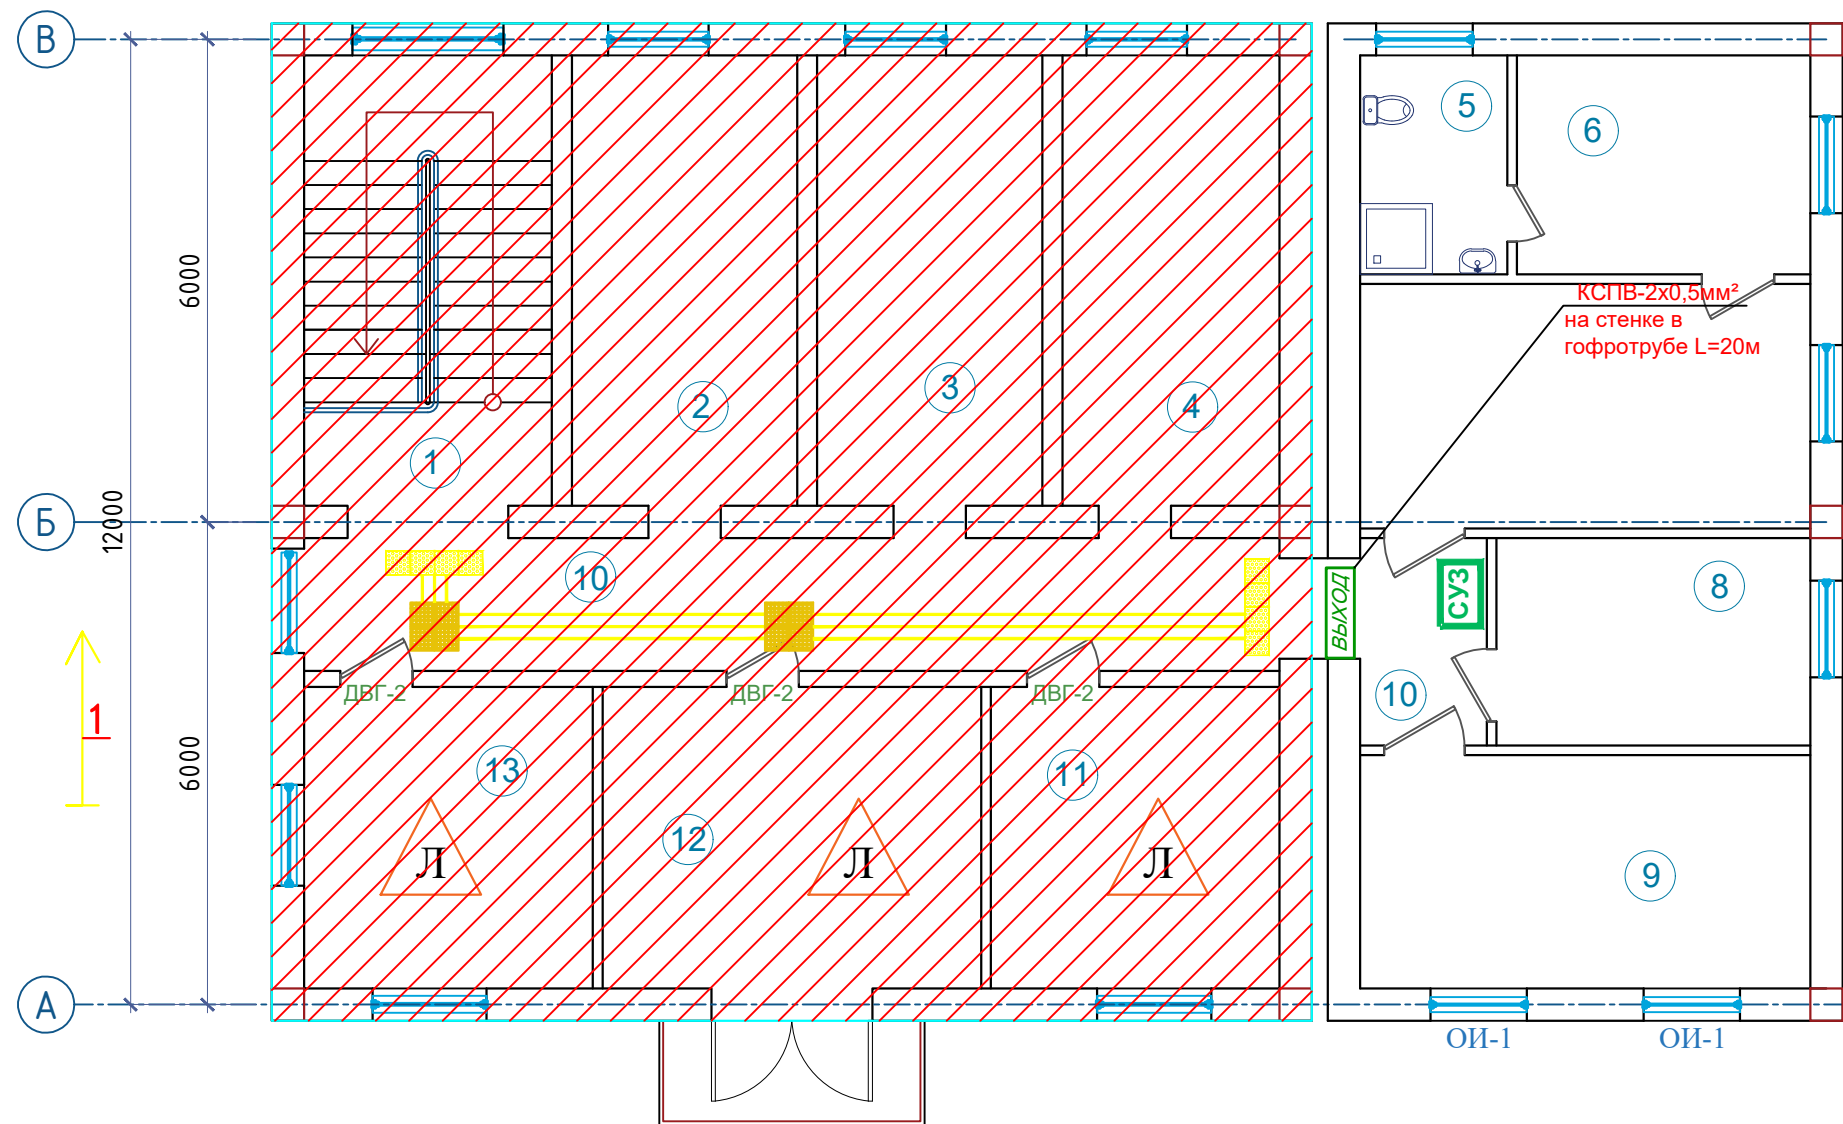

Экспликация помещений 2-Этажа

Номер помеще-ния	Наименование	Площадь м²
1	Лестничная клетка	17.7
2	Ижрочи хонаси	16.0
3	Ижрочи хонаси	16.0
4	Ижрочи хонаси	15.6
5	Сан узел	5.0
6	Дам олиш хонаси	10.5
7	Директор хонаси	17.5
8	Девонхона	11.0
9	Архив	16.7
10	Коридор	27.6
11	Ижрочи хонаси	14.0
12	Ижрочи хонаси	18.0
13	Ижрочи хонаси	14.0
14		
Итого		199.6

										ПС
Изм.	Кол.	Лист	№ док.	Подпись	Дата	Мажбурий ижро бюроси Ургут тумани бўлими маъмурий бино-иншоотларини реконструкция қилиш ҳамда ўз ҳудудидан қўшимча бино иншоотлари қурилиш				
					2026					
ГИП.	Набиев Ш.					МИБ қўшимча бино		Стадия	Лист	Листов
ГАП.	Саттаров С.							РП	6	6
Испол.	Кудртов Х.									
Н. контр.	Кудртов Х.					План с сетями СОУЭ.		"MEZANA PROEKT" MCHJ		

