

Ведомост рабочих чертежей основного комплекта

Лист	Наименование	Примечание
ЭО-1	Общие данные	ЭМ.ЭО
ЭМ-2	План сети электромонтаж и электроосвещения	ЭМ.ЭО
ЭМ-3	Электрическая и расчетная схема щит управления насоса-ЩУН-1	ЭМ.ЭО
ЭО-4	Схема электрический принципиальная управления насосом	ЭМ.ЭО

Ведомость ссылочных и прилагаемых документов

Обозначение	Наименования	Примечание
	I- Ссылочный документы;	
КМК 2.04.17-19	Электрооборудование жилых и общественных здание	
Серия 5.407-133	Дтали и узлы внутренних силовых электропроводок админис- тративных, бытовых и жилых помещений	
Серия 5.407-157	Вводы линий электропередачи до 1кВ в административных, бытовых и жилых помещений	
КМК 2.08.02-09	Общественные здания и сооружения	
КМК 2.01.05-19	Естественное и искусственное освещение	
Т.П. 5.407-82	Установка распределительных шкафов	
Т.П. 4.407-11	Заземление и зануление электроустановок	
	II. Прилагающие документы	
ЭО, СО.	Спецификация оборудования	2 Листов

Проект соответствует требованиям технологических, санитарно-гигиенических, противопожарных и других норм, действующих на территории Республики Узбекистан и обеспечивает безопасную для жизни и здоровья людей эксплуатацию объекта при соблюдении предусмотренных рабочими чертежами мероприятий.

Главный инженер: _____

Общие указания

Проект электроснабжения здания выполнен в соответствии с заданием на проектирование, действующими нормами и правилами.

Напряжение сети - 380/220В.

Категория электроснабжения - III.

Установленная мощность составляет-11,36 кВт.

Расчетная мощность-9,656 кВт.

Расчетная ток-16,32 А.

Ввод в здании кабельный АВВГнг-4х16мм².

Проектом предусмотрено, в качестве распределительного щита принят ЩМП-5. Для насоса принят шкаф управления насоса (ЩУН-1) кабель ВВГнг-4х10мм², ВПП-1х10мм², ВВГнг-3х1,5мм², скрыто внутри трубе.

Освещение помещений предусмотрено светодиодный светильниками настенные герметичный IP54 LED лампой-18W. Управление освещением предусмотрено выключателями, установленными по месту. Выключатели установит на стенах на высоте 0,9м, розетки 0,9м от пола. Щит установить на высоте 1,5м.


Учёт электроэнергии предусмотрен электронным счётчиком на ТП объекта.

Подключение насосной к заземляющему устройству ТП: полоса 40х4 соединенных стальной, проложенной в земле, в траншее, на глубине 0,8м от поверхности земле.


Все монтажные работы выполнить в соответствии с ПУЭ и ВСН59-88, КМК 3.05.06-97.

						Э.М. Э.О			
						Китоб тумани Обод МФЙ			
Изм	Кол.уч	Лист	док.	Подпись	Дата	Наружное электроснабжение скважины №1	Стадия	Лист	Листов
Директор	Орзикулов.Ф						РП	1	4
ГИП	Орзикулов.Ф								
ГАП	Тураев. Р								
Разработал	Мирзаев.С					Общие данные	ООО "VISION DESIGN GROUP"		
Норма контр.	Орзикулов.Ф								

План сети силового оборудования

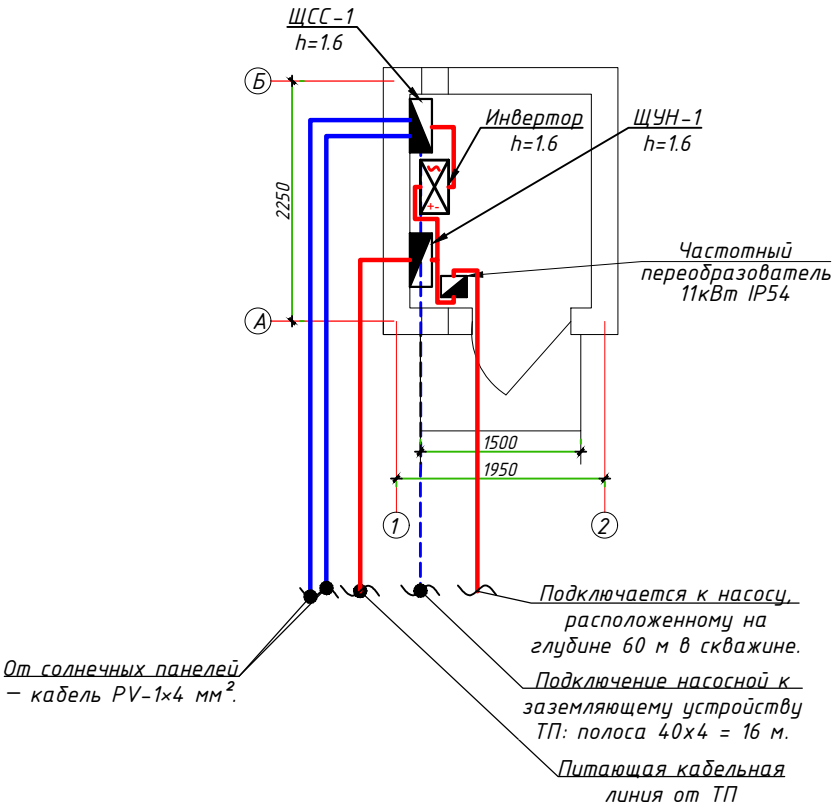

План сети электроосвещения

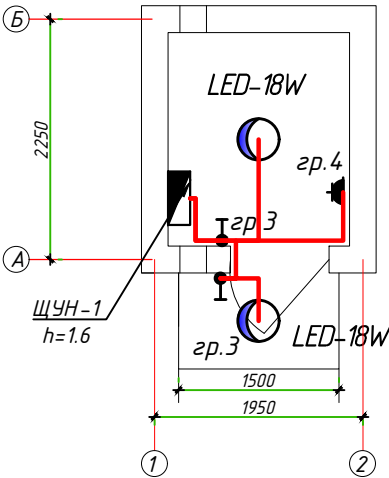

ЩУН-1	
1	гр.3, Р _у =0,06кВт, ВВГнг-3х1,5мм, Электроосвещения, L=12м
2	гр.3, Р _у =0,3кВт, ВВГнг-3х1,5мм, Электроосвещения, L=6м
ΣР _у =0,36кВт	

№ п.п	Условное обозначение
1	ЩУН-1
2	Светильник герметичный G41
3	Розетка штепсельная
4	Выключатель для скрытый установки однополюсный.
5	
6	

						ЭМ.30			
						Китоб тумани Обод МФЙ			
Изм	Кол.уч	Лист	док.	Подпись	Дата	Наружное электроснабжение скважины №1	Стадия	Лист	Листов
Директор	Орзикулов.Ф						РП	2	4
ГИП	Орзикулов.Ф								
ГАП	Туроев. Р								
Разработал	Мирзаев.С					План сети силового оборудования и электроосвещения	ООО "VISION DESIGN GROUP"		
Норма контр.	Орзикулов.Ф								

Электрическая и расчетная схема щит управления насоса-ЩУН-1

Щит управления насоса	Данные питающей линии	
	Кабель: марка, сечение, номер, длина	
	Выключатель автоматический:	Тип In, А
	Трансформаторы тока :	Тип ток установка, А/А
Маркировка тип	Рy, кВт	
	Рр, кВт	
	Iр, А	


Групповая сеть	Выключатель автоматический:	Тип In, А
	Марка и сечение проводника,	
	способ прокладки, длина участка сети.	
	Щит автоматика частотное регулирование	
Марка и сечение проводника,	способ прокладки, длина участка сети.	

Электроприемник	Фазы	гр.1	гр.2	гр.3	гр.4	гр.5	гр.6
	Мощность Рy, кВт	11	15	0,06	0,30	-	-
	Ток расчет. Iр, А	16,70	26.79	0.27	1.36	-	-
	Длина линии, м	4+(70х3)	6	12	6	-	-
	Вид нагрузки	Скважина	Инвертор	Освещенная группа	Розетка	Резерв	Резерв

- Все электрическое оборудование заземляет через 3-го жила кабеля.
- Длины, указанные кабельной линии не служат основанием для нарезки кабелей.
- Кабели отрезаются по фактически промеренной трассе.

Число и сечение жил, напряжение	Марка-длина, м		
	ВВГнгLS-0,66	ВВГнгLS-10	ВПП-0,66
(3x0,75)мм²; ~660В	2	-	-
(3x1,5)мм²; ~660В	18	-	-
(4x10)мм²; ~660В	10	-	-
(1x10)мм²; ~660В	-	-	210

Потребность труб		
Обозначение по стандарту	Диаметр по стандарту мм	Длина м
Гофротруба из ПВХ	φ16	18
Полиэтиленовая труба	φ25	72

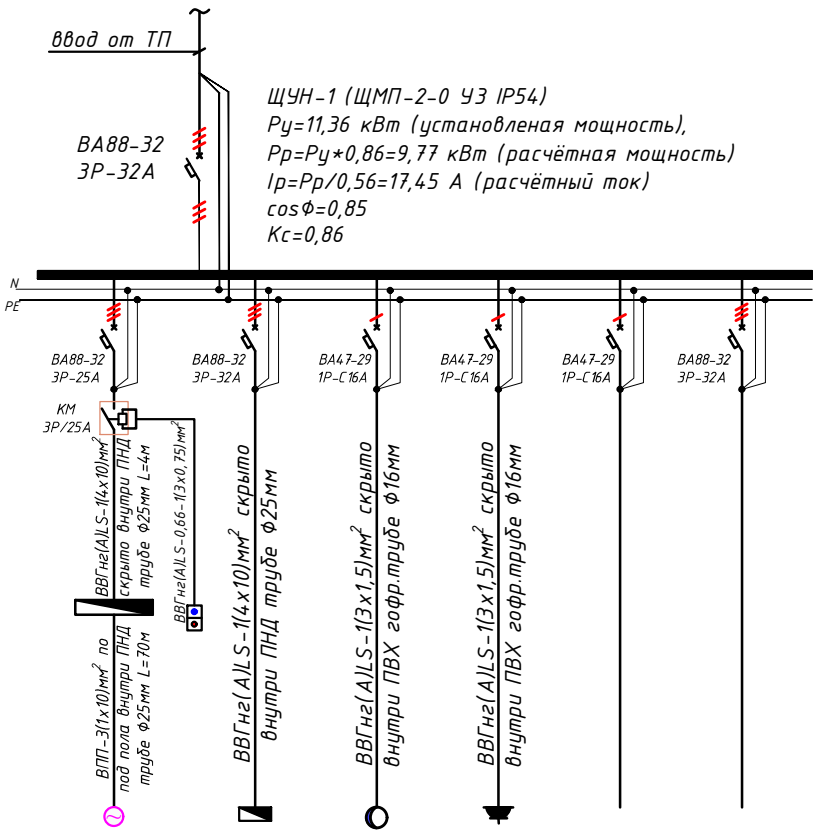

ЭМ.30						
Китоб тумани Обод МФЙ						
Изм.	Кол.	Лист	док.	Подпись	Дата	
Директор	Орзикулов.Ф					
ГИП	Орзикулов.Ф					
ГАП	Тураев. Р					
Разработал	Мирзаев.С					
Норма контр.	Орзикулов.Ф					
Наружное электроснабжение скважины №1						Стадия РП
Электрическая и расчетная схема щит управления насоса-ЩУН-1						Лист 3
						Листов 4
						ООО "VISION DESIGN GROUP"

Управление	автоматическое
	Ручное

Поз. обозначение	Наименование	К-во	Примечание
	Шкаф управления насоса		
КМ1	Пускатель	1	
SB1, SB2	Кнопка КЕ 011 УЗ , исп 2	2	
SA1	Переключатель	1	
HLR1	Арматура	1	
QF1	Автомат	1	
KK1	Реле тепловое РТЛ -1014 0*4 С , 7-10 А	1	
FU1	Предохранитель ПРС -6 ПУ 2, I пл, вст=6А	1	
KK1	Реле тепловое	1	
	Аппаратура по месту		
М1	Электродвигатель	1	

									ЭМ.30
									Китоб тумани Обод МФЙ
Изм.	Кол.уч.	Лист	док.	Подпись	Дата				
Директор	Орзикулов.Ф	<				Наружное электроснабжение скважины №1	Стадия	Лист	Листов
ГИП	Орзикулов.Ф	<					РП	4	4
ГАП	Тураев. Р	<							
Разработал	Мирзаев.С	<				Насосная станция Схема электрическая принципиальная управления насосом	ООО "VISION DESIGN GROUP"		
Норма контр.	Орзикулов.Ф	<							

№	Наименования и техническая характеристика	Тип, марка	Код оборудован Изделия материалов	Завод изготовит	Ед. изм	Кол-во	Масса ед. кг	Примечание
1	2	3	4	5	6	7	8	9
	Электроосвещения и силового оборудования							
1	Щит управления насоса в составе: корпус металлический навесной -500х400х220мм с одно секционный шинами с N и PE	ЩМП-2-0-У3 IP54			к-т	1		ЩУН-1
	1)Автоматы на вводы: ВА88-32/3P 32А, 1шт							
	2)Автоматы на отходящих линиях: ВА88-32/3P 32А, 2шт							
	3)Автоматы на отходящих линиях: ВА88-32/3P 25А, 1шт							
	4)Автоматы на отходящих линиях: ВА47-29/1P 16А, 3шт							
	5)Контактор на отходящих линиях: КМ 3P/25А, 1шт							
	6) Кнопка- "Стоп+Пуск" для управления насоса, 1шт							
	7) Реле тепловое РТИ-1322, 25А, 1шт							
2	Светодиодный накладной светильник круглый "LED-18W", 120-250V, 960Lm 6500K Габариты ф180мм , выс:55 мм, IP54	"LED-18W"			шт	2		
3	Выключатель однополюсный для скрытой установки брызгозащищенная 220В, 6,3А IP-54				шт	1		
4	Розетка с заземляющим контактом для скрытой установки со степень защиты IP54 220В, 16А				шт	1		
5	Щикаф управления с насосами навесной спосоду установлено 11кВт IP54 (плавний пуск,частотный преобразователь)				к-т	1		
6	Автоматизация вертикальных оросительных скважин (система дистанционного управления, мониторинга и защиты).				к-т	1		
	Заземления							
1	Сталь полосовая 40х4	ГОСТ 103-76			м/кг	18/45,78		

							ЭМ.30					
							Китоб тумани Обод МФЙ					
Изм	Кол.уч	Лист	док.	Подпись	Дата		Наружное электроснабжение скважины №1			Стадия	Лист	Листов
Директор	Орзикулов.Ф									РП	1	2
ГИП	Орзикулов.Ф											
ГАП	Тураев. Р						Спецификация оборудования материалов и изделий по ЭОМ, СО			ООО "VISION DESIGN GROUP"		
Разработал	Мирзаев.С											
Норма контр.	Орзикулов.Ф											

№	Наименования и техническая характеристика	Тип, марка	Код оборудован Изделия материалов	Завод изготовит	Ед. изм	Кол-во	Масса ед. кг	Примечание
1	2	3	4	5	6	7	8	9
	Кабельные изделия							
1	Кабель в изоляции из самозатухающего ВВГнг(А)LS, с медными жилами	ВВГнг(А)LS-0,66-1(3x0,75)мм ²			м	2		
2	Кабель в изоляции из самозатухающего ВВГнг(А)LS, с медными жилами	ВВГнг(А)LS-0,66-1(3x1,5)мм ²			м	18		
4	Кабель в изоляции из самозатухающего ВВГнг(А)LS, с медными жилами	ВВГнг(А)LS-0,66-1(4x10)мм ²			м	10		
5	Водопогружной, медный кабель, в изоляции и оболочке из полиэтилена.	ВПП-0,38-1x10мм ²			м	210		
	Монтажные изделия							
1	Наконечники медны круглый изолированный для силовых кабелей сеч: 10мм ²	ТМ-10			шт	22		
3	Гофрированная ПВХ труба	Φ16мм			м	18		
4	Труба полиэтиленовая	Φ25мм			м	72		
6	Метизы (болты, гайки, шурпы, анкеры, пробки)				кг	2		

							ЭМ.ЭО		
							Китоб тумани Обод МФЙ		
Изм	Кол.уч	Лист	док.	Подпись	Дата	Наружное электроснабжение скважины №1	Стадия	Лист	Листов
Директор	Орзикулов.Ф						РП	2	2
ГИП	Орзикулов.Ф								
ГАП	Тураев. Р								
Разработал	Мирзаев.С					Спецификация оборудования материалов и изделий по ЭОМ, СО	ООО "VISION DESIGN GROUP"		
Норма контр.	Орзикулов.Ф								